

담방분청문화관 건립사업 전시체험물 설계 및 제작 설치

D.고흥, 이야기 꽃을 피우다/ E.고흥, 미래를 그리다



(주)유택 엔지니어링
건축·기계·전기
전라남도 화순군 화순읍 교리 102-11번지
TEL: 062) 233-7041-5 / FAX: 062) 233-7047
서울특별시 서초구 양재동 279-2 WINDSTON RD 1W
TEL: 02) 3045-2400 / FAX: 02) 3462-8642

MILESEUM

Creative Inspiration
462-3, Hannam-dong, Youngnam-gu
Seoul, 140-092, Korea

Tel: 02-640-4486
Fax: 02-638-3044

공 사 명 PROJECT TITLE
덤방 분청 문화관
건립사업 건축설계 및
전시물제작설치

비고사항 NOTE

△	
△	
△	
△	
△	일 자 수행내용
수정번호	제 도 심 사 승 인
도면명	DRAWING TITLE
	D.고흥, 이야기 꽃을 피우다
	트고흥, 미래를 그리다
	마감 및 기호 평면도
PROJECT NO.	
승 인	이정수
APPROVED	
심 사	전재순
CHECKED	
제 도	박혜미
DRAWN	
축 치	A1 : 1/80
SCALE	A3 : 1/160
일 자	2017.10
DATE	


도면번호 DRAWING NO.

EX - 602

일련번호 SHEET NO.

066

SCALE
A1:1/80 A3:1/160

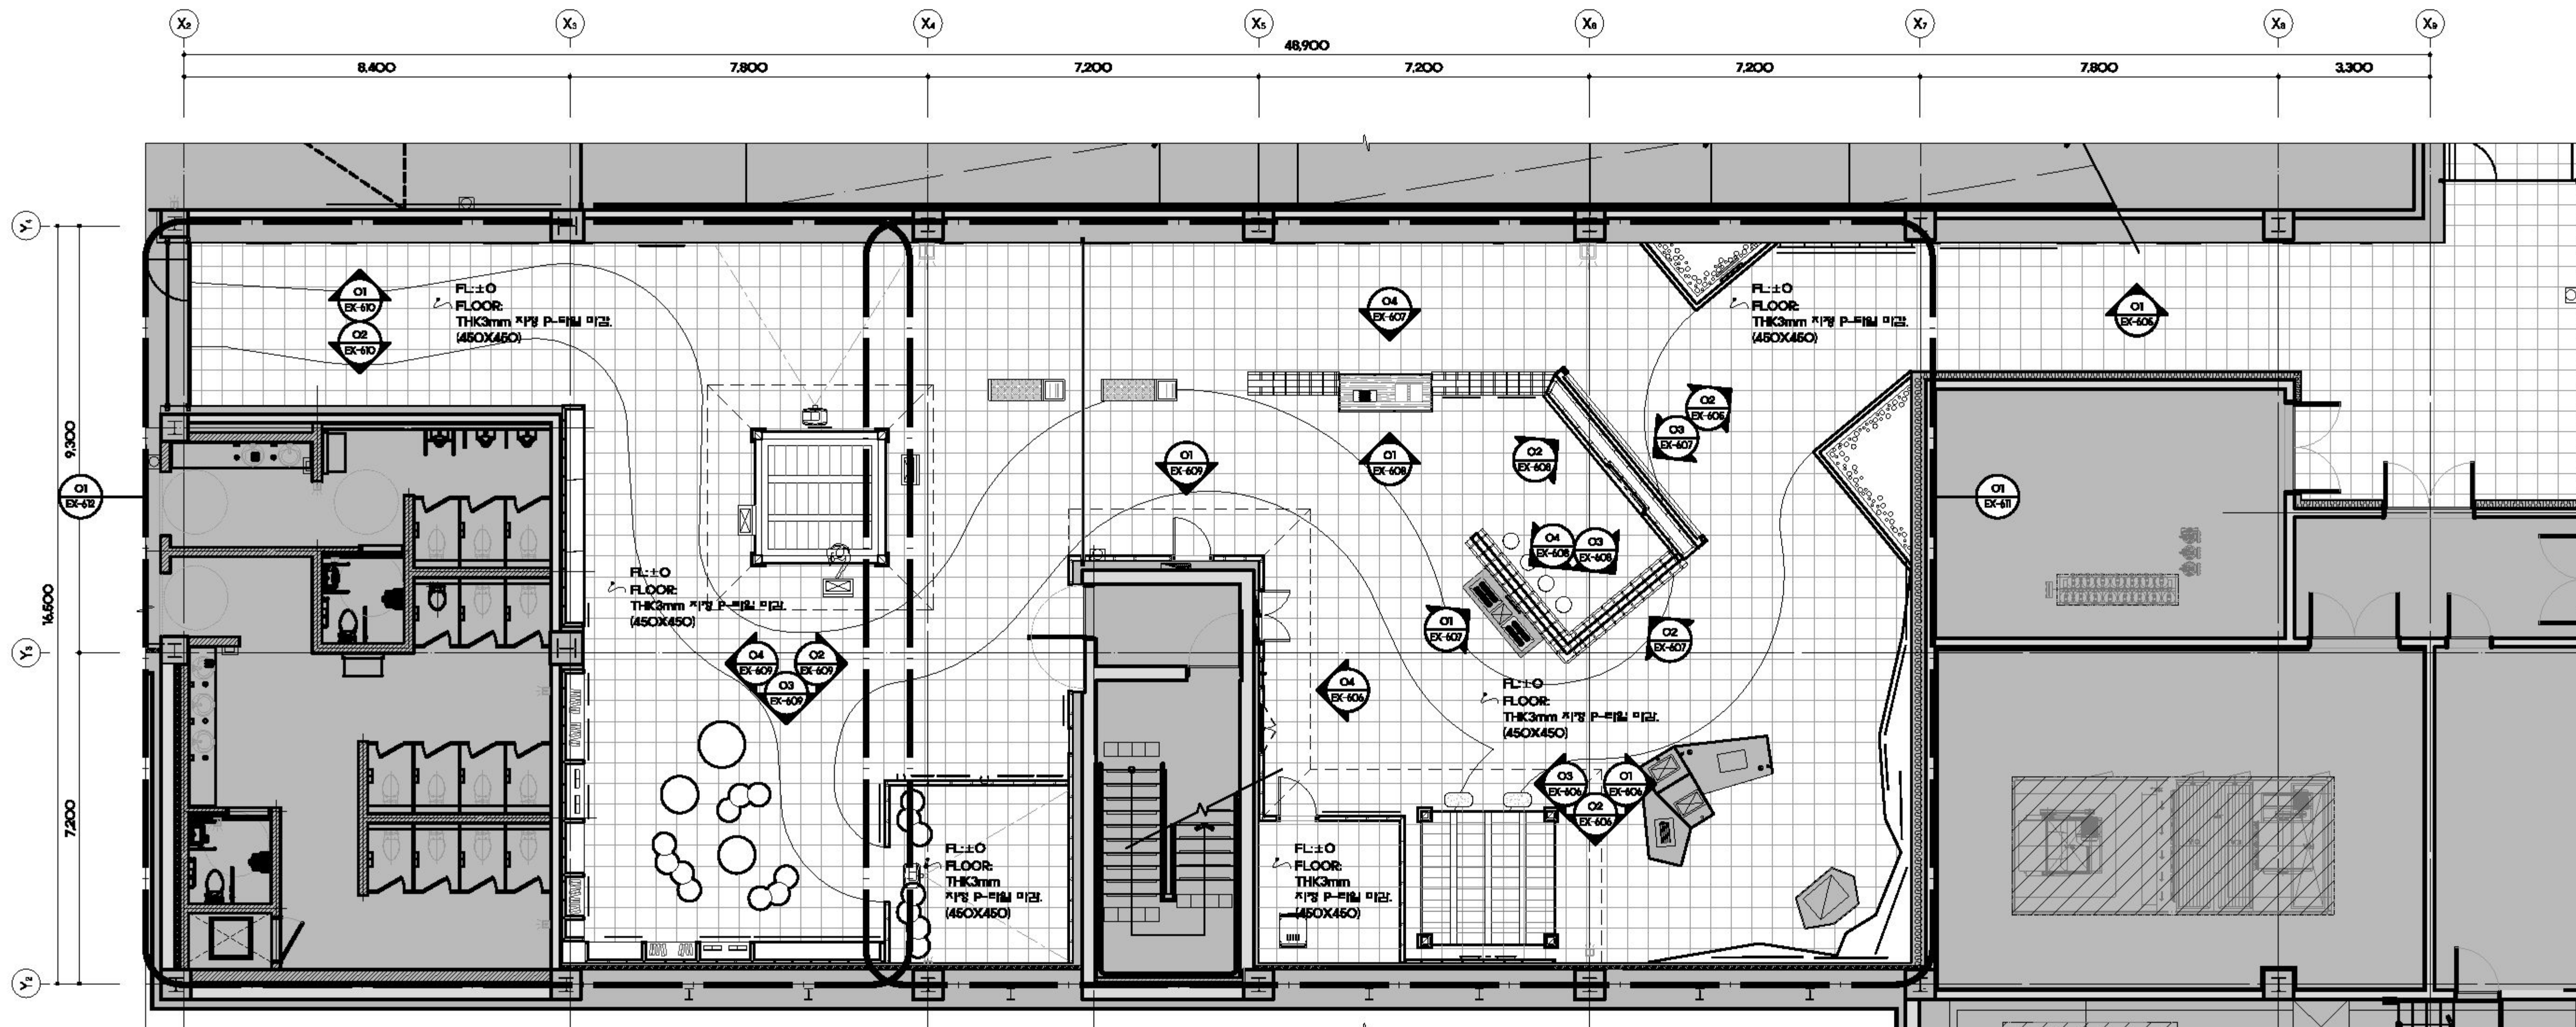



(株)유택 엔지니어링
건축사무소
전라남도 해운군 해운읍 교리 102-11번지
TEL: 062) 233-7041-5 / FAX: 062) 233-7047
서울특별시 서초구 양재동 279-2 WINDSTON RD 1W
TEL: 02) 3045-2400 / FAX: 02) 3462-8642

MILESEUM


Creative Inspiration

462-3 Hannam-dong, Youngnam-gu
Seoul, 140-092, Korea

Tel 02-640-4486
Fax 02-638-3044

공 사 명 PROJECT TITLE
덤방 분청 문화관
건립사업 건축설계 및
전시물제작설치

특기사항 NOTE

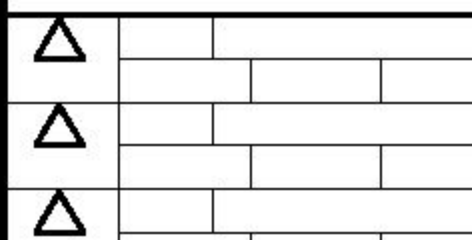

일 자 수정내용
수정번호 제 도 실 사 승 인

도면명 DRAWING TITLE

D.고흥, 이야기 꽃을 피우다

고흥, 미래물 그리다

치수 및 구조 평면도

PROJECT NO.

승 인

APPROVED

심 사

CHECKED

제 도

DRAWN

축 치

SCALE

일 자

DATE

도면번호 DRAWING NO.


EX - 603

일련번호 SHEET NO.

067

SCALE

A1:1/80 A3:1/160

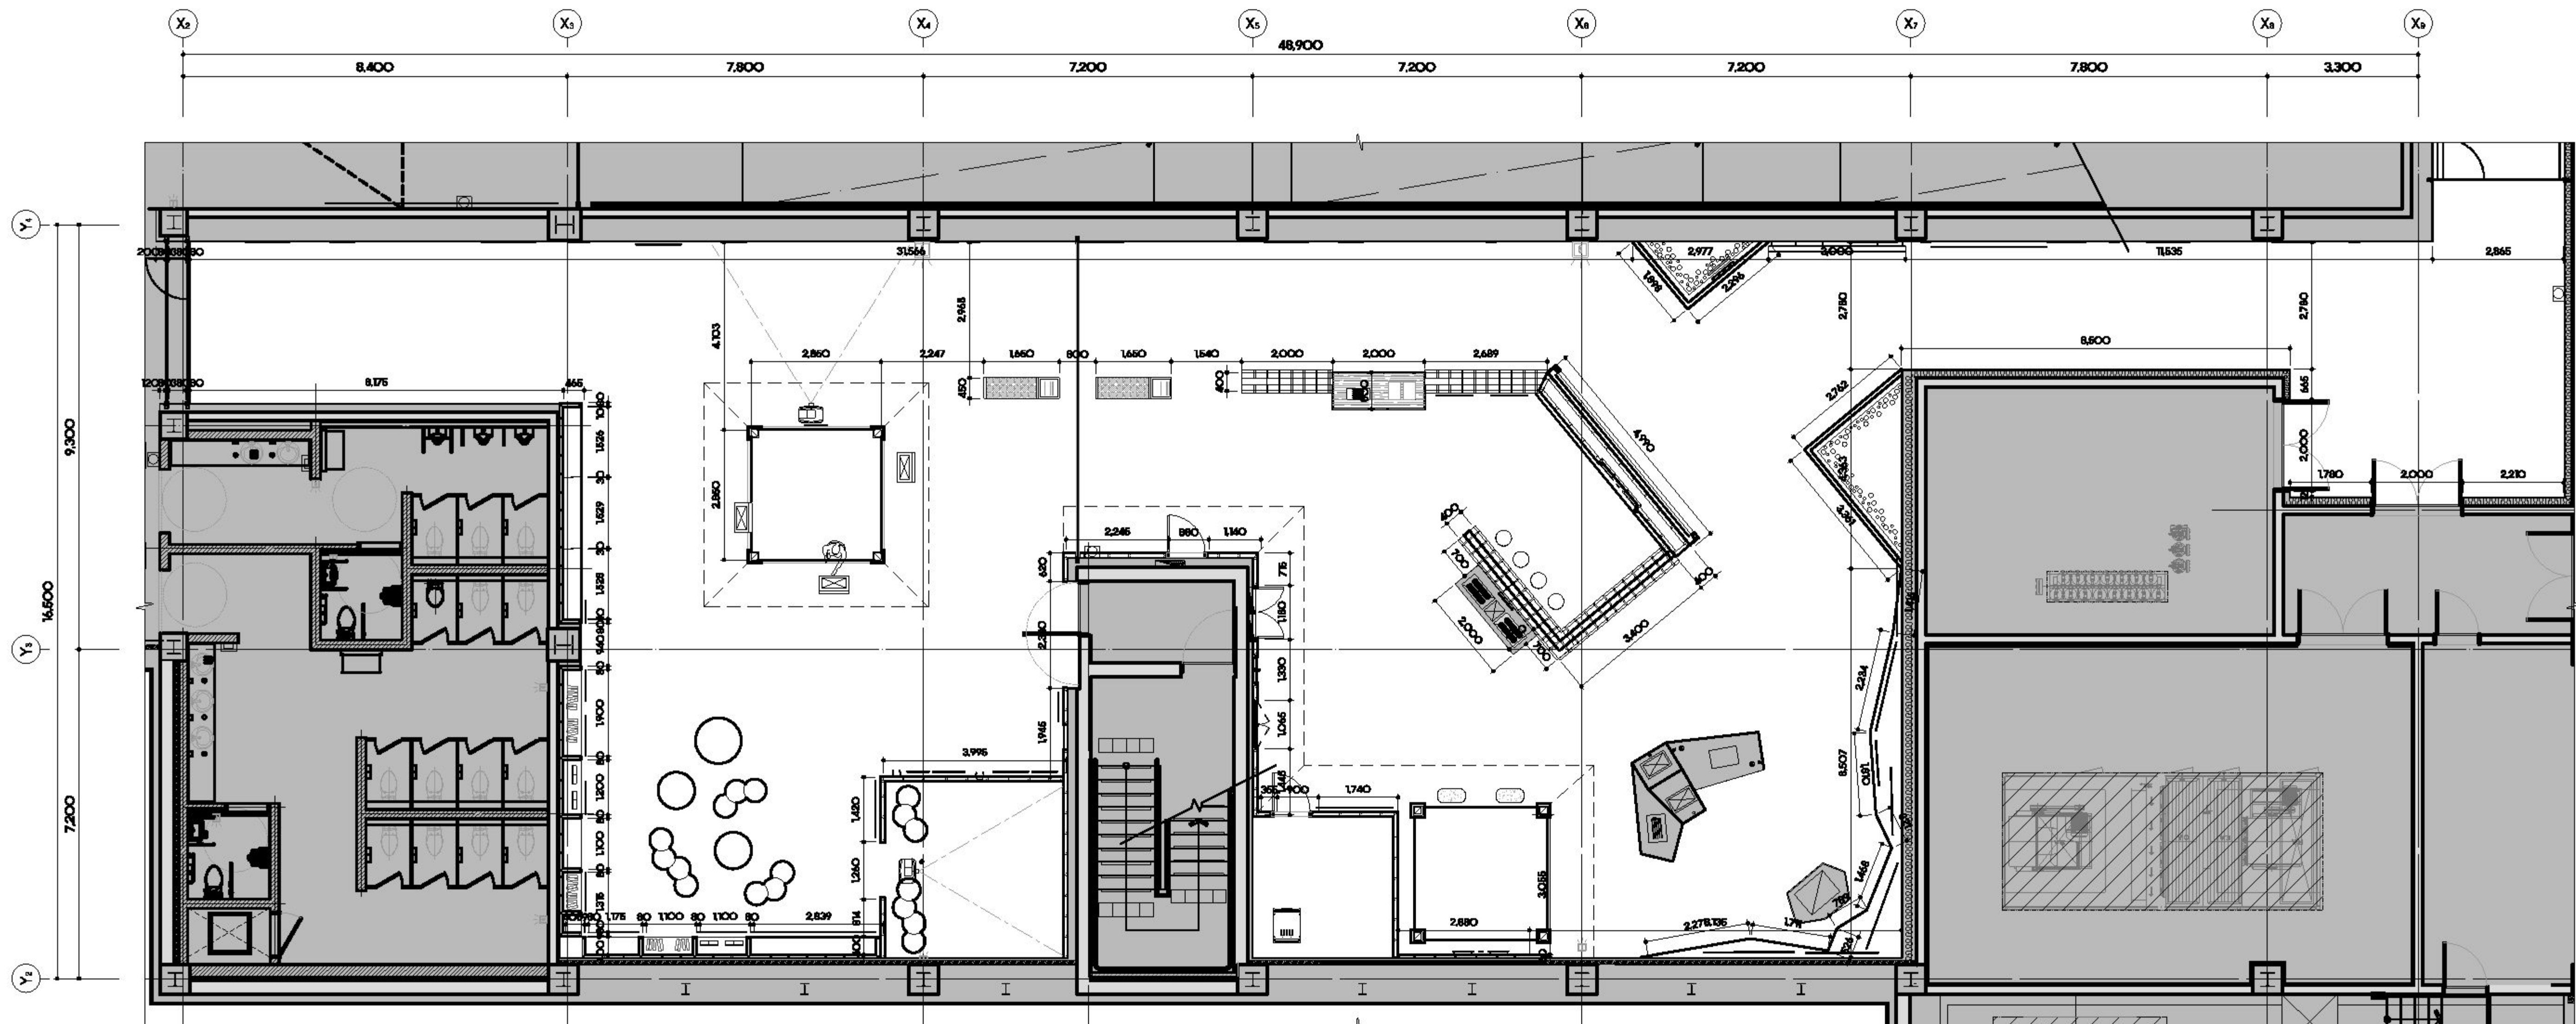

1 D.고흥,이야기 꽃을 피우다 치수 및 구조 평면도

A1(841X594mm)



(주)유택엔지니어링
건축·기계·전기·환경
CONSULTING TOP ENGINEERING & ARCHITECTS
전라남도 해운군 해운읍 교리 102-11번지
TEL: 062) 233-7041~3 / FAX: 062) 233-7047
서울특별시 서초구 양재동 279-2 WINDSTON RD 1W
TEL: 02) 3045-2400 / FAX: 02) 3462-8642

MILESEUM
Creative Inspiration
462-3 Hannam-dong, Yongsam-gu
Seoul, 140-092, Korea
Tel 02-640-4486
Fax 02-678-3044

공사명 PROJECT TITLE
덤방 분청 문화관
건립사업 건축설계 및
전시물제작설치

특기사항 NOTE


일 자 수정내용
수정번호 제 도 심 사 승 인
도면명 DRAWING TITLE
D.고흥, 이야기 꽃을 피우다
E.고흥, 미래를 그리다
전장도

PROJECT NO.
승 인 APPROVED
심 사 CHECKED
제 도 DRAWN
축 치 SCALE
일 자 DATE
2017.10

도면번호 DRAWING NO.
EX - 604

도면번호 SHEET NO.
068

SCALE
A1:1/80 A3:1/160

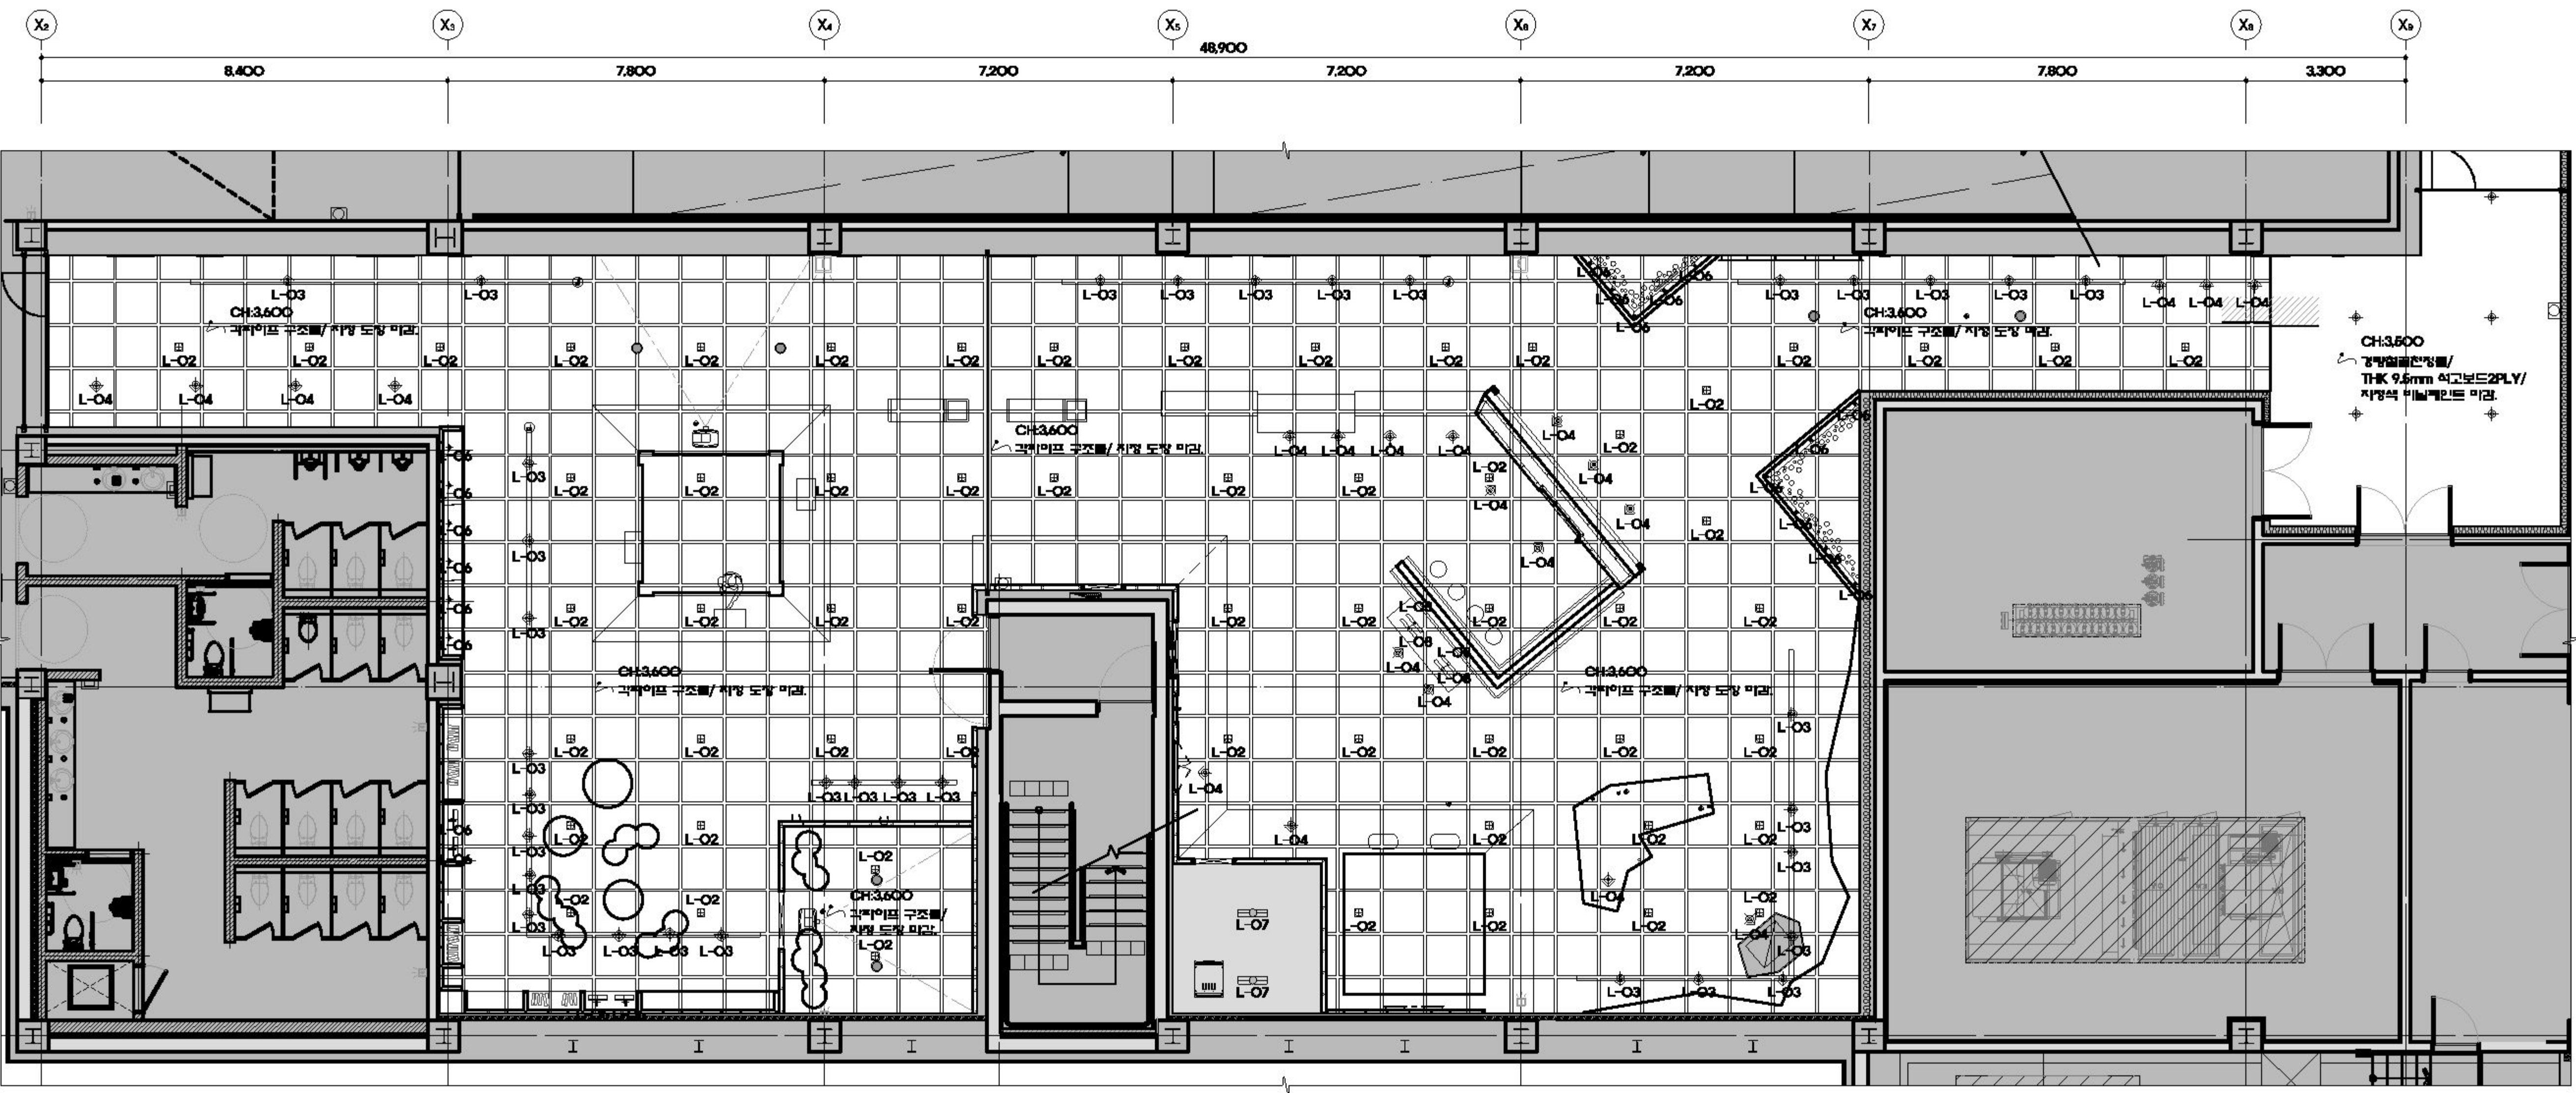

조명범례표

NO	TYPE	SYMBOL	SPECIFICATION	QTY 수량	NO	TYPE	SYMBOL	SPECIFICATION	QTY 수량	NO	TYPE	SYMBOL	SPECIFICATION	QTY 수량	NO	TYPE	SYMBOL	SPECIFICATION	QTY 수량	
1	L-01		LED 6' 리니어 (LED 15W)	-	5	L-06		32W * 2 트랙 (유형 32EX-D)	-	9	L-09		LED 패널 투광기 (LED 30W)	-	13	-	-	-	-	-
2	L-02		LED 2' 리니어 (LED 9W)	58	6	L-06		MR16 (5W)	21	10	-	-	-	-	14	-	-	-	-	-
3	L-03		LED 1' 리니어 (LED 12W)	35	7	L-07		32W * 1 트랙 (유형 32EX-D)	2	11	-	-	-	-	15	-	-	-	-	-
4	L-04		MR16 (LED 5W)	22	8	L-08		32W * 1 트랙 (유형 32EX-D)	4	12	-	-	-	-	16	-	-	-	-	-

1 D.고흥, 이야기 꽃을 피우다 전장도




(株)유탑엔지니어링
UNIVERSITY TOP ENGINEERING & ARCHITECTS
전라남도 화순군 화순읍 교리 102-11번지
TEL: 062) 233-7041 ~ 5 / FAX: 062) 233-7047
서울특별시 서초구 양재동 279-2 WINDSTON BLD 19F
TEL: 02) 2046-2400 / FAX: 02) 3462-6642

MILESEUM
Creative Inspiration
682-3, Hannam-dong, Youngsan-gu,
Seoul, 140-892, Korea
Tel 02-640-4488
Fax 02-618-3064


공 사 명 PROJECT TITLE
덤방 분청 문화관
건립사업 건축설계 및
전시물제작설치

특기사항 NOTE

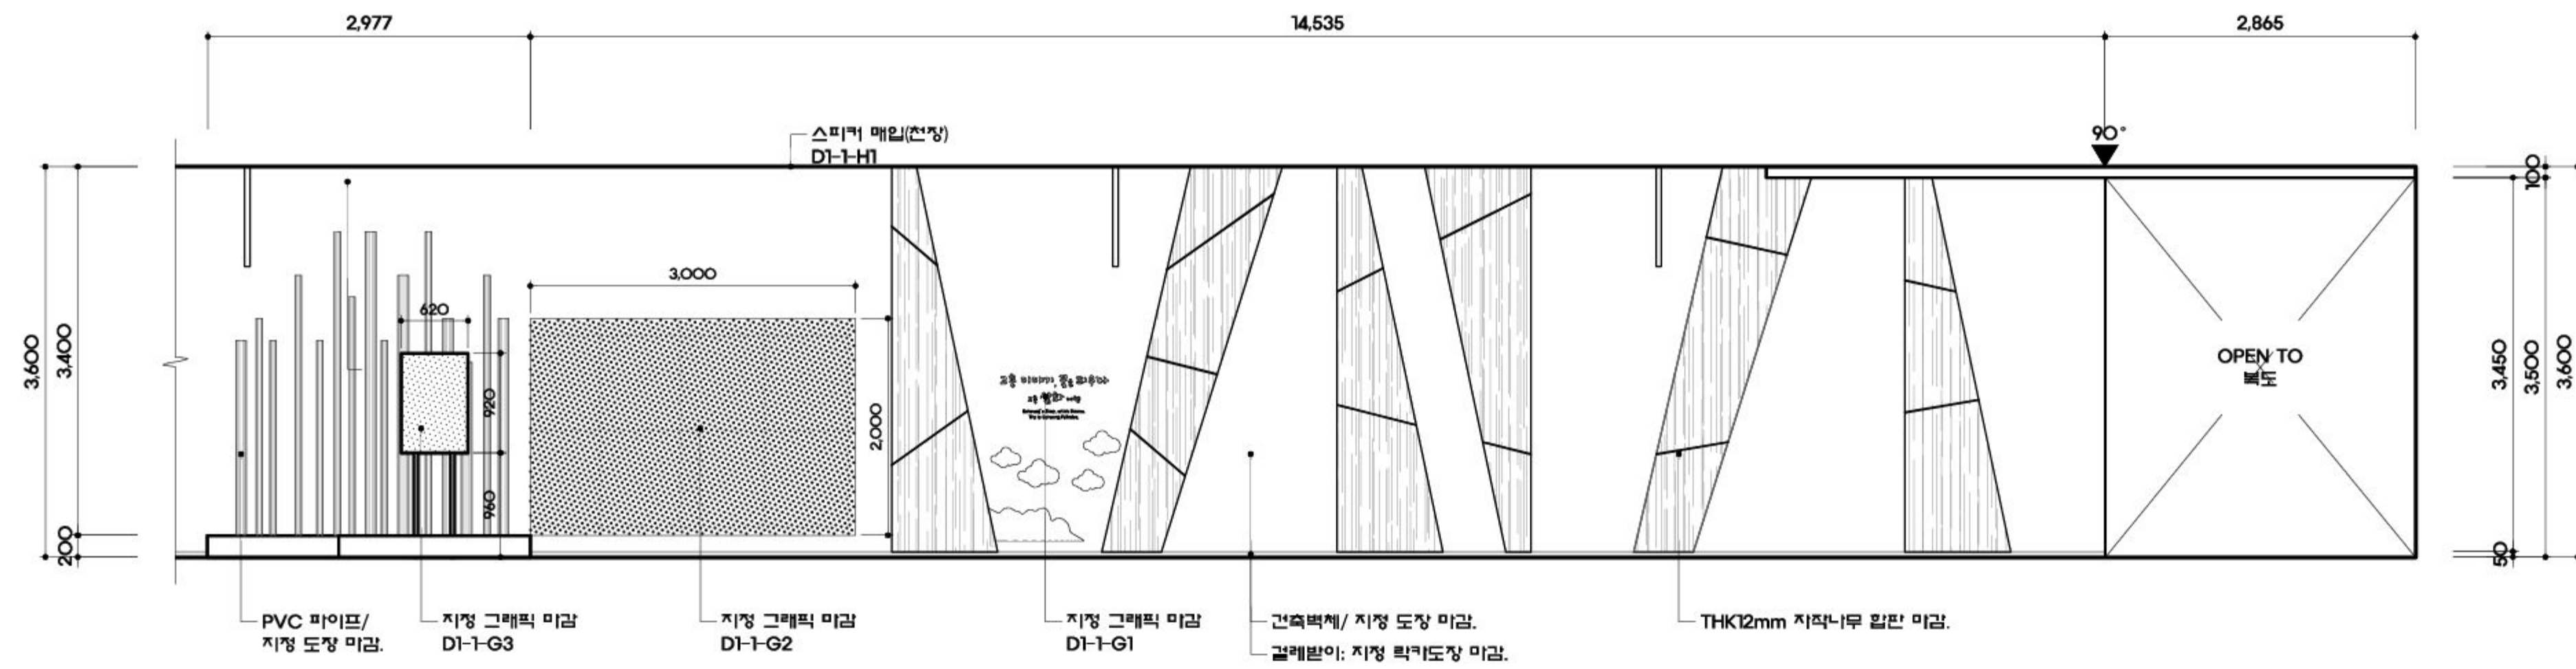

1 입면도

SCALE
A1:1/50 A3:1/100

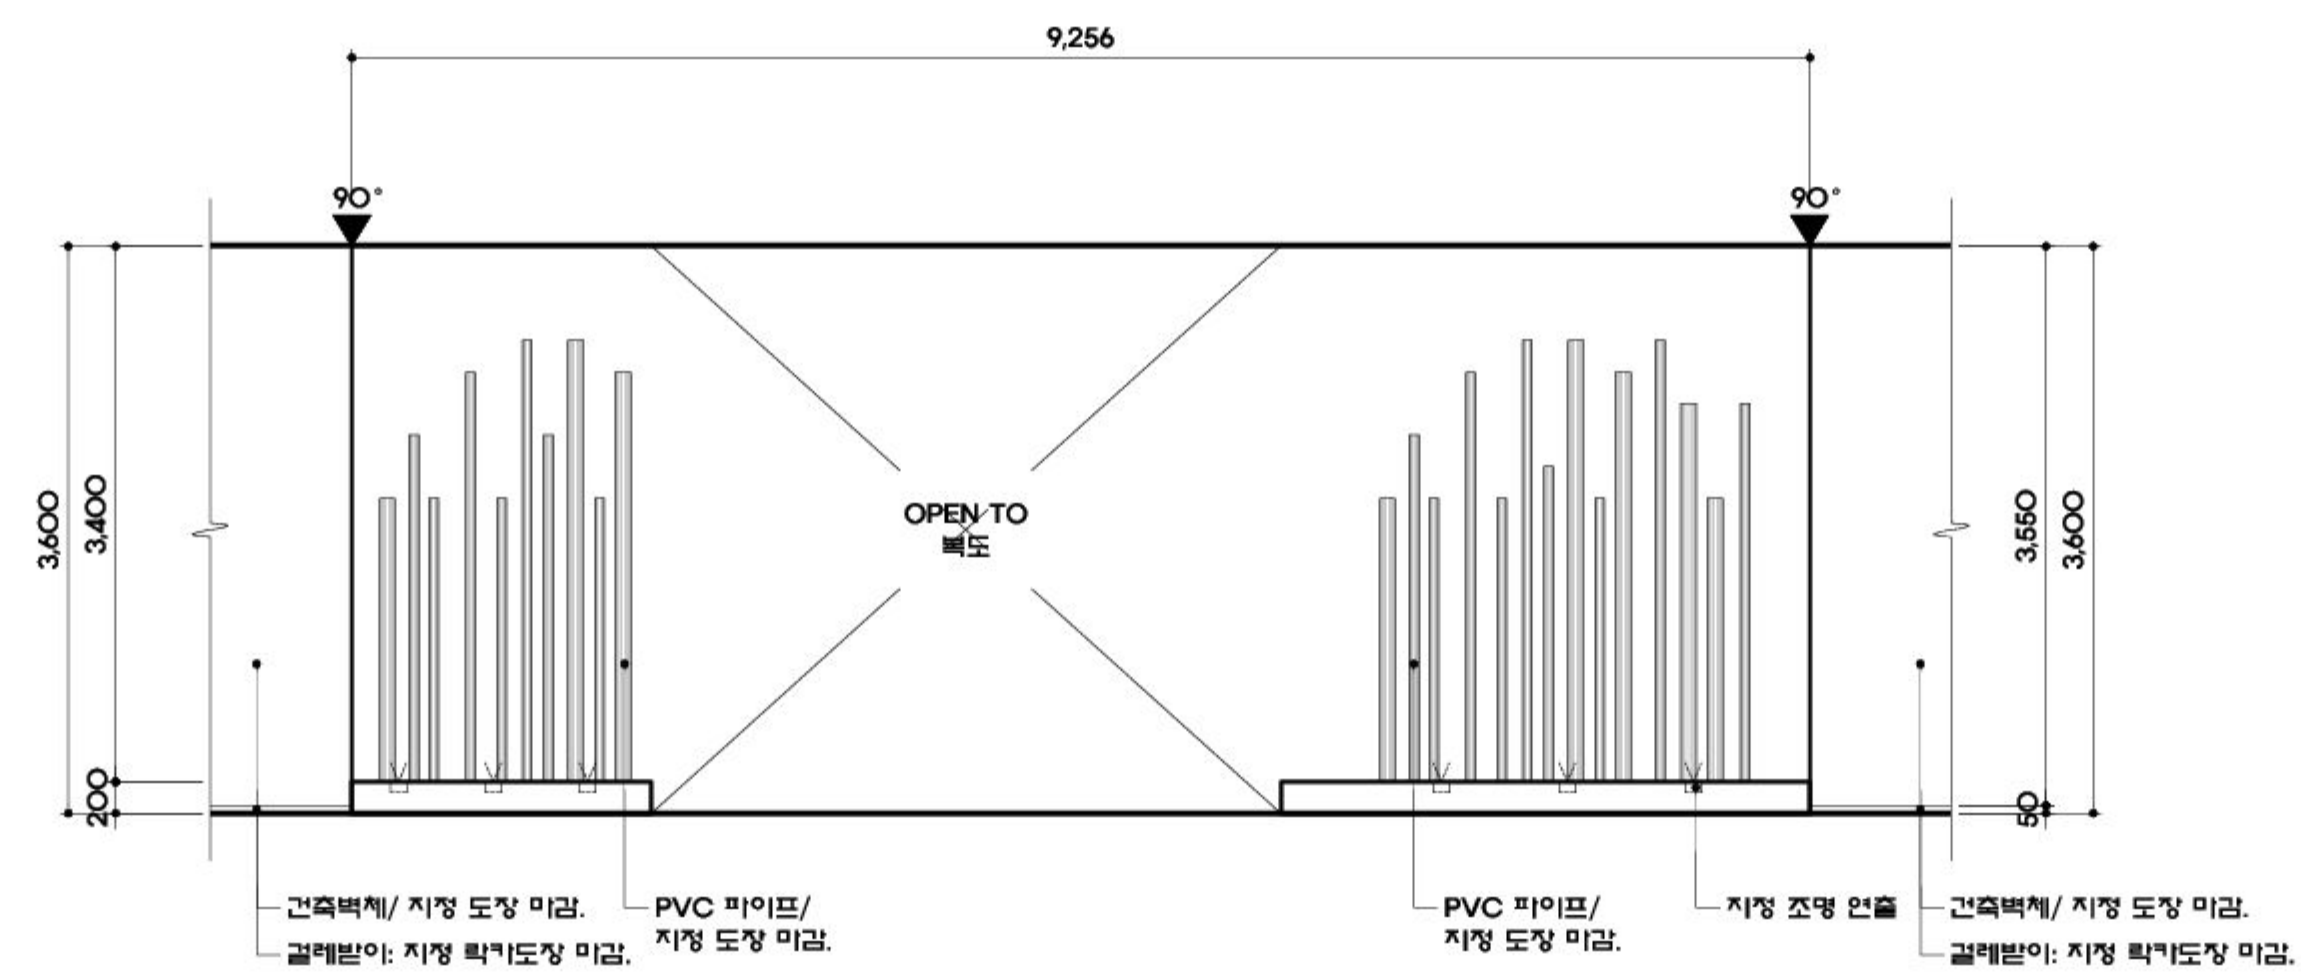

2 입면도

SCALE
A1:1/50 A3:1/100

△				
△				
△				
△	일 자	수정내용		
수정번호	제 도	심 사	승 인	
도 면 명	DRAWING TITLE			
	D. 고흥, 이야기 꽃을 피우다			
	E. 고흥, 미래를 그리다			
	입면도-1			

PROJECT NO.	
승 인	이정수
APPROVED	
심 사	현재준
CHECKED	
제 도	박혜미
DRAWN	
축 척	A1 : 1/50
SCALE	A3 : 1/100
일 자	2017.10
DATE	

도면번호 DRAWING NO.
EX - 605

일련번호 SHEET NO.
069



1 (841X594mm)





(株)유탑엔지니어링
UNIVERSITY TOP ENGINEERING & ARCHITECTS
전라남도 화순군 화순읍 교리 102-11번지
TEL: 062) 233-7041~5 / FAX: 062) 233-7047
서울특별시 서초구 양재동 275-2 WINDSTON BLD 19F
TEL: 02) 2046-2400 / FAX: 02) 3462-6642

MILESEUM

Creative Inspiration
682-3, Hannam-dong, Youngsan-gu,
Seoul, 140-692, Korea
Tel 02-540-4488
Fax 02-518-3064

공 사 명 PROJECT TITLE
덤방 분청 문화관
건립사업 건축설계 및
전시물제작설치

특기사항 NOTE

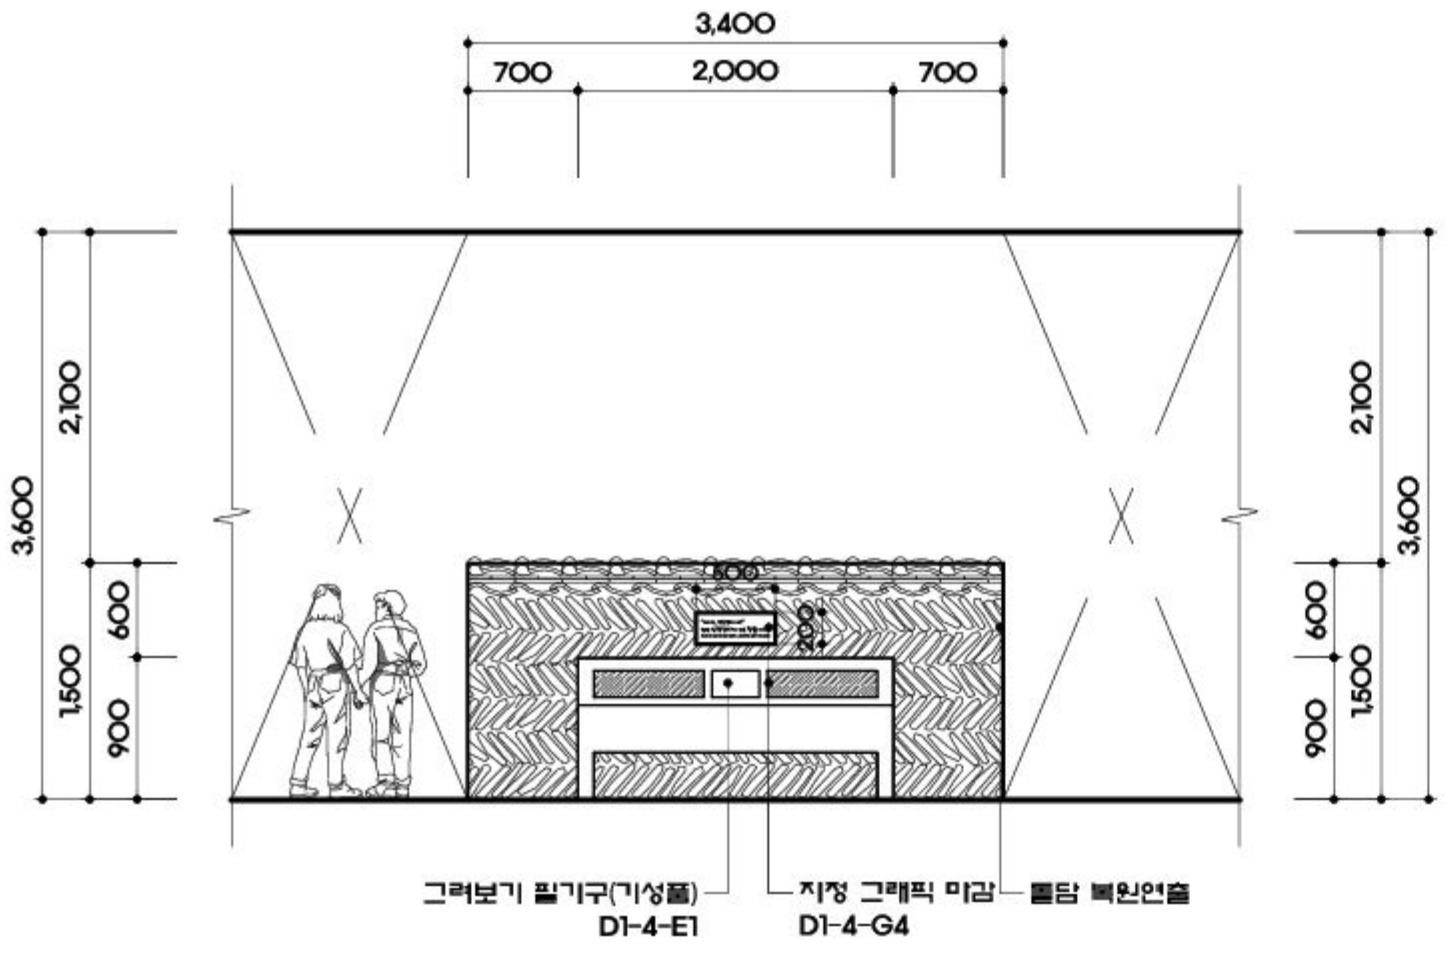
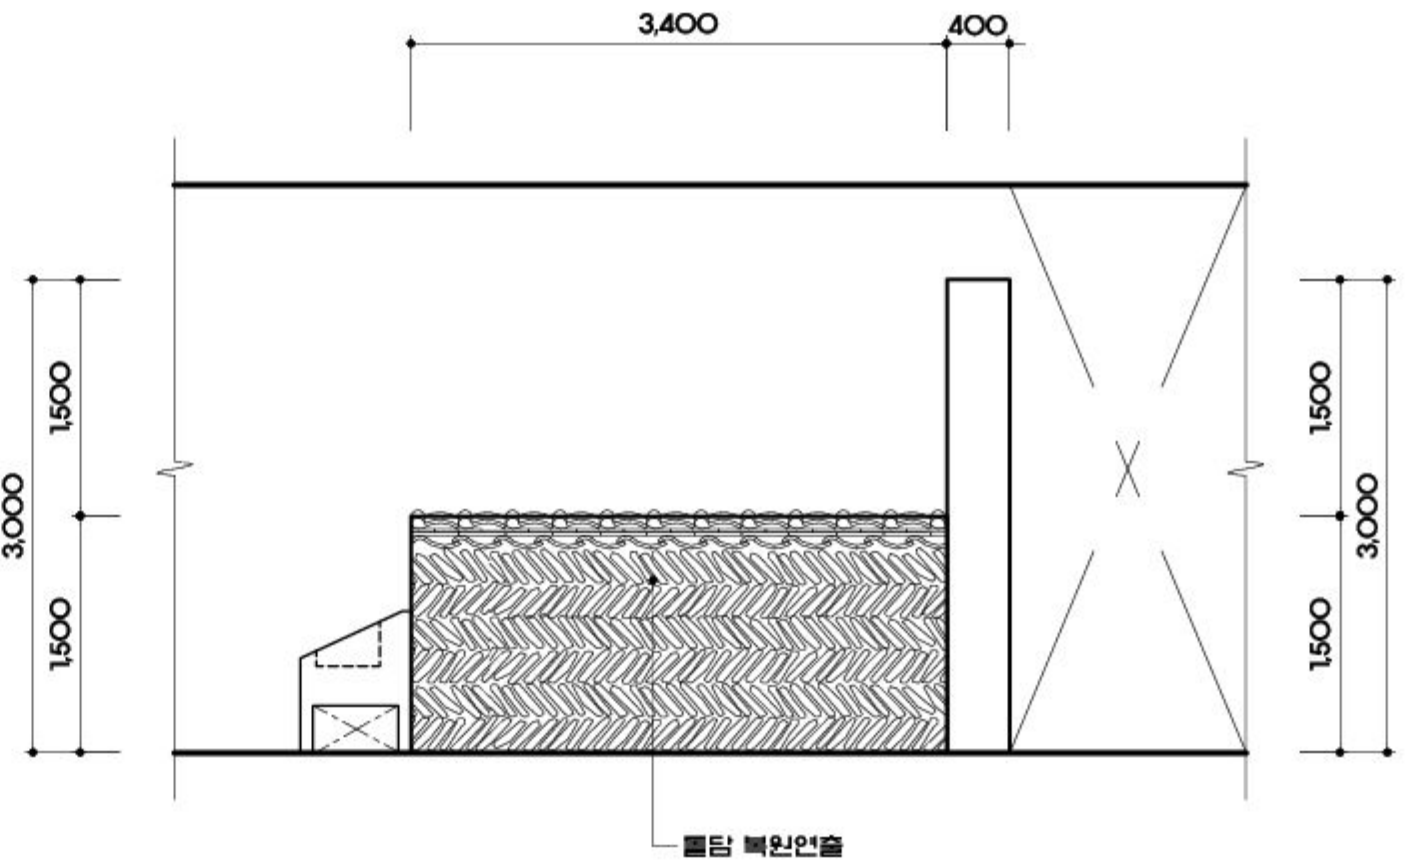


1 입면도

SCALE
A1:1/50 A3:1/100

2 입면도

SCALE
A1:1/50 A3:1/100

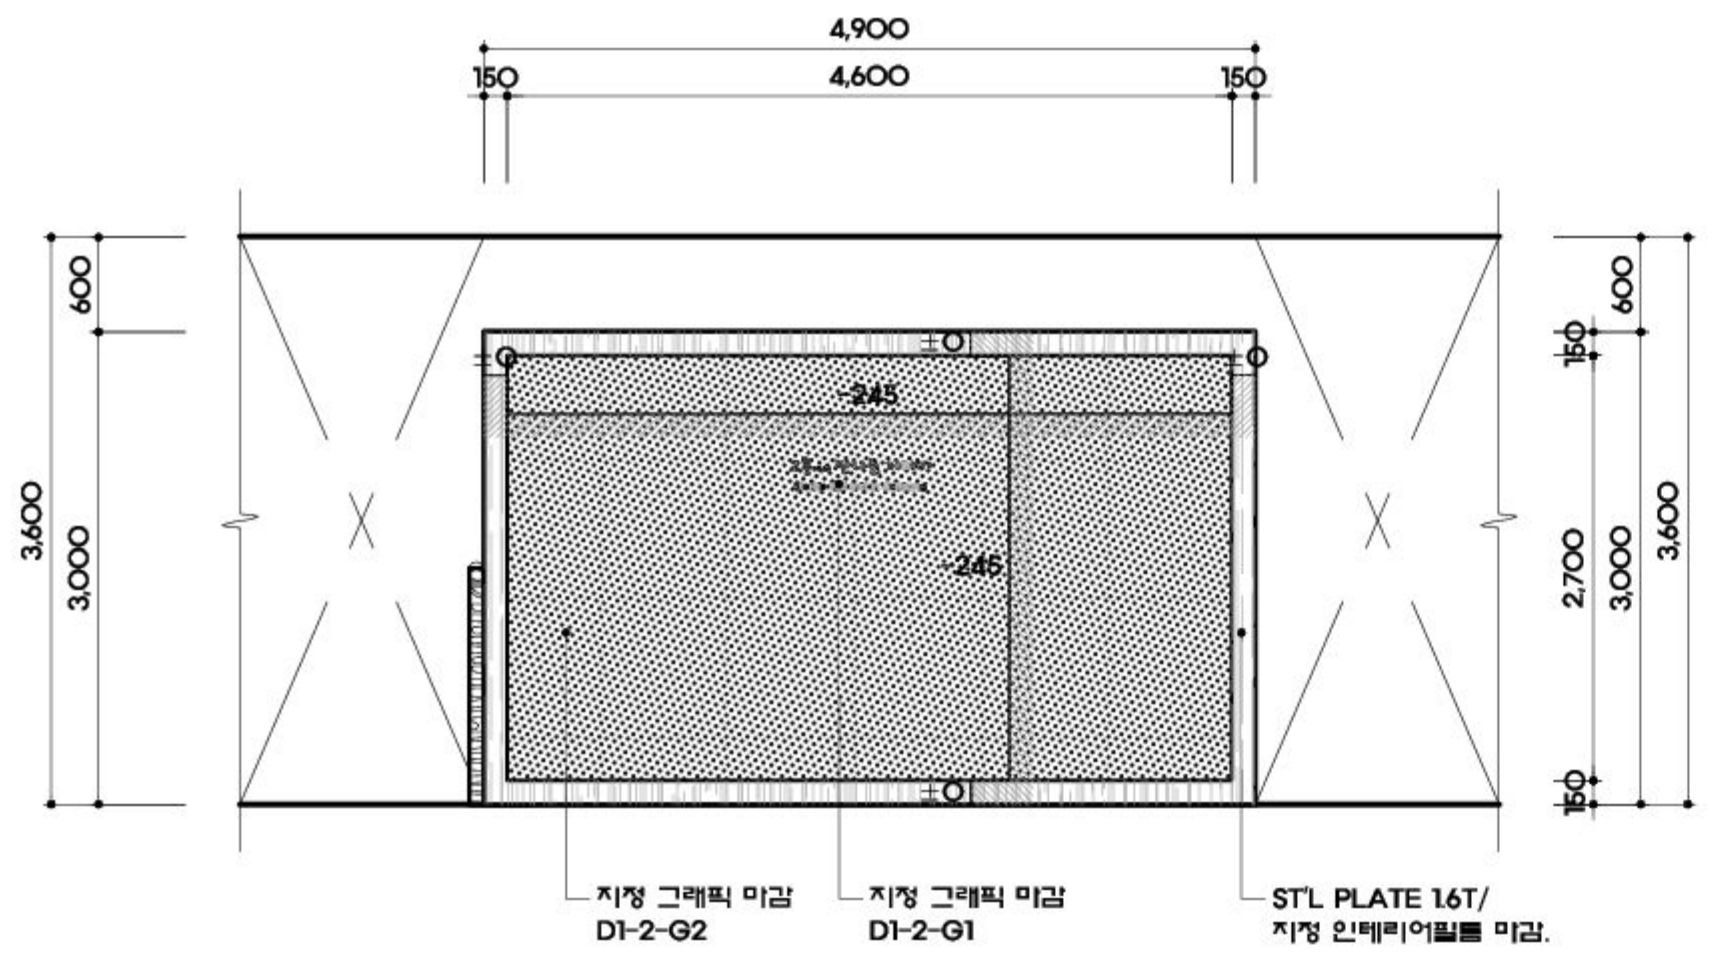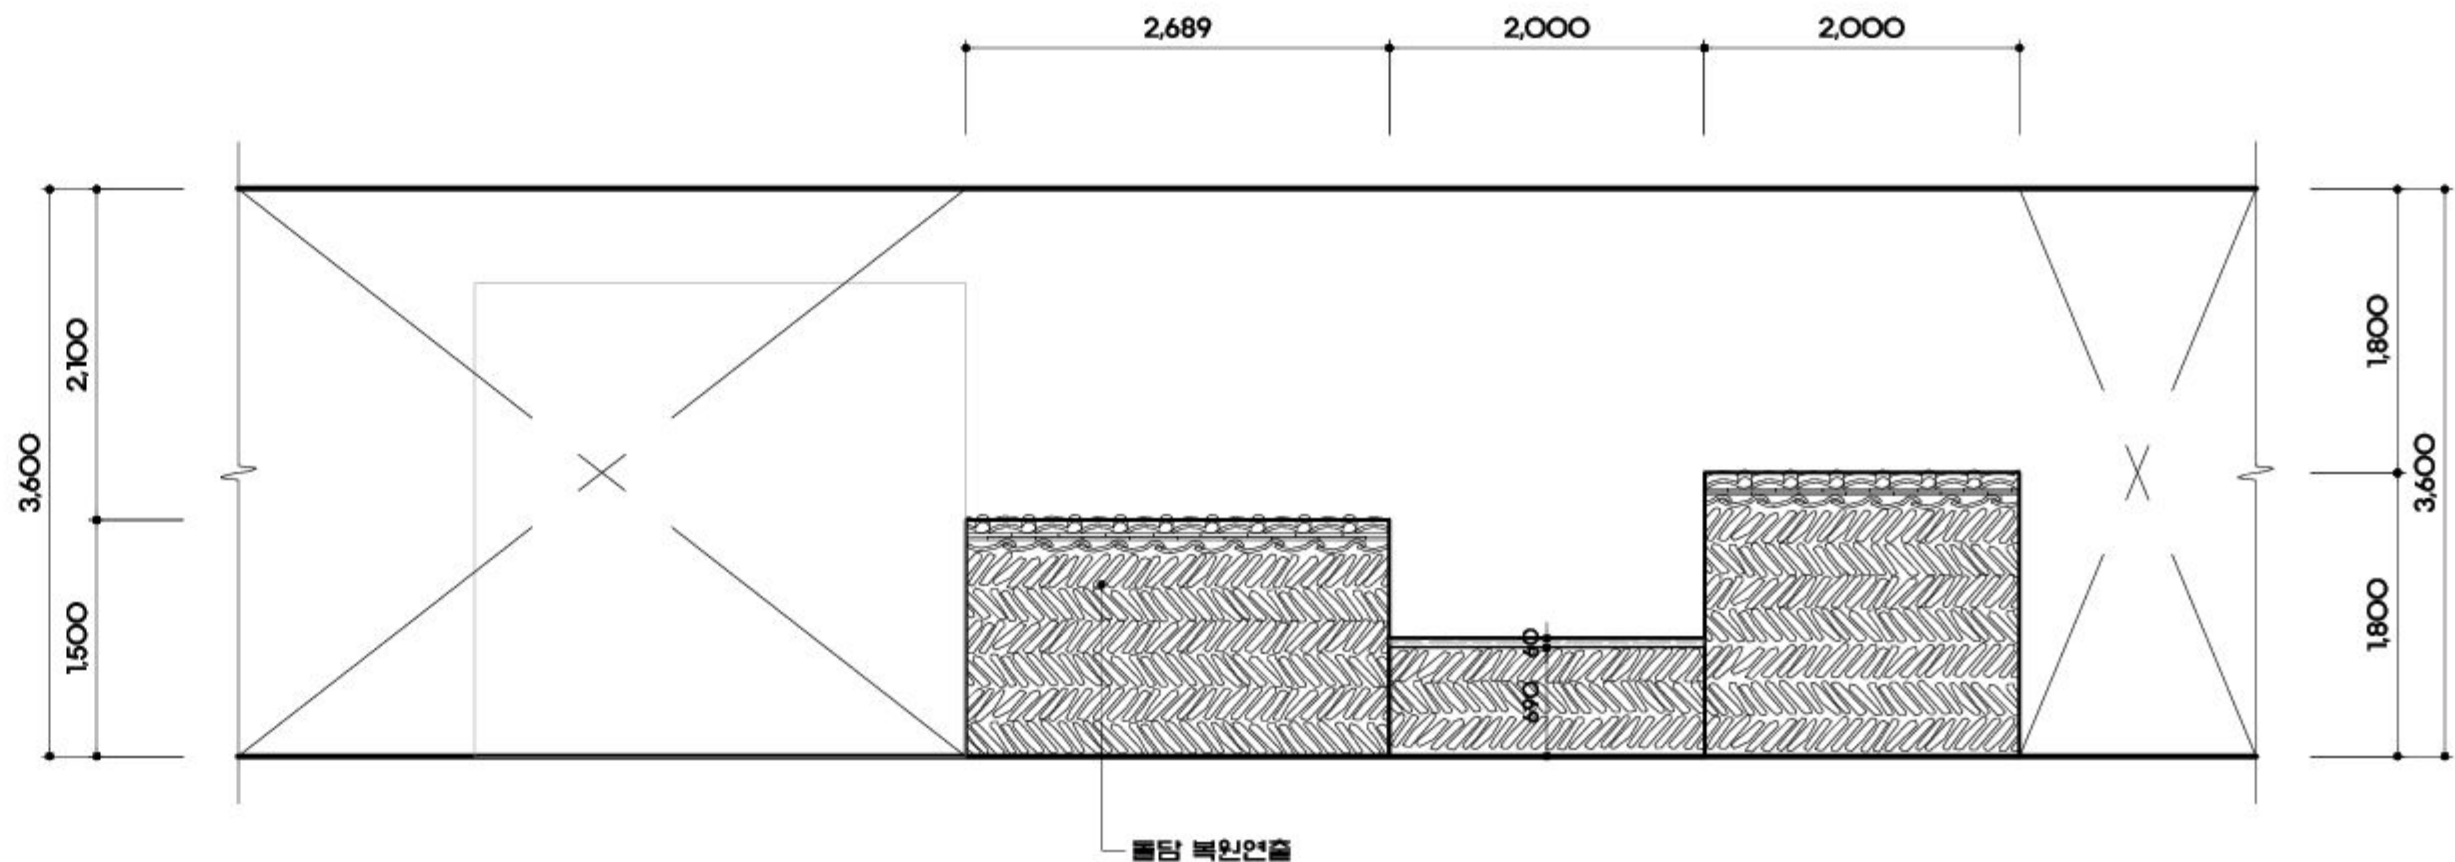

3 입면도

SCALE
A1:1/50 A3:1/100

4 입면도

SCALE
A1:1/50 A3:1/100



△	
△	
△	

일 자 수정내용
수정번호 제 도 심 사 승 인
도 면 명 DRAWING TITLE
D. 고흥, 이야기 꽃을 피우다
E. 고흥, 미래를 그리다
입면도-3

PROJECT NO.	
승 인	이정수
APPROVED	
심 사	현재준
CHECKED	
제 도	박혜미
DRAWN	
축 적	A1 : 1/50
SCALE	A3 : 1/100
일 자	2017.10
DATE	

도면번호 DRAWING NO.
EX - 607

일련번호 SHEET NO.
071

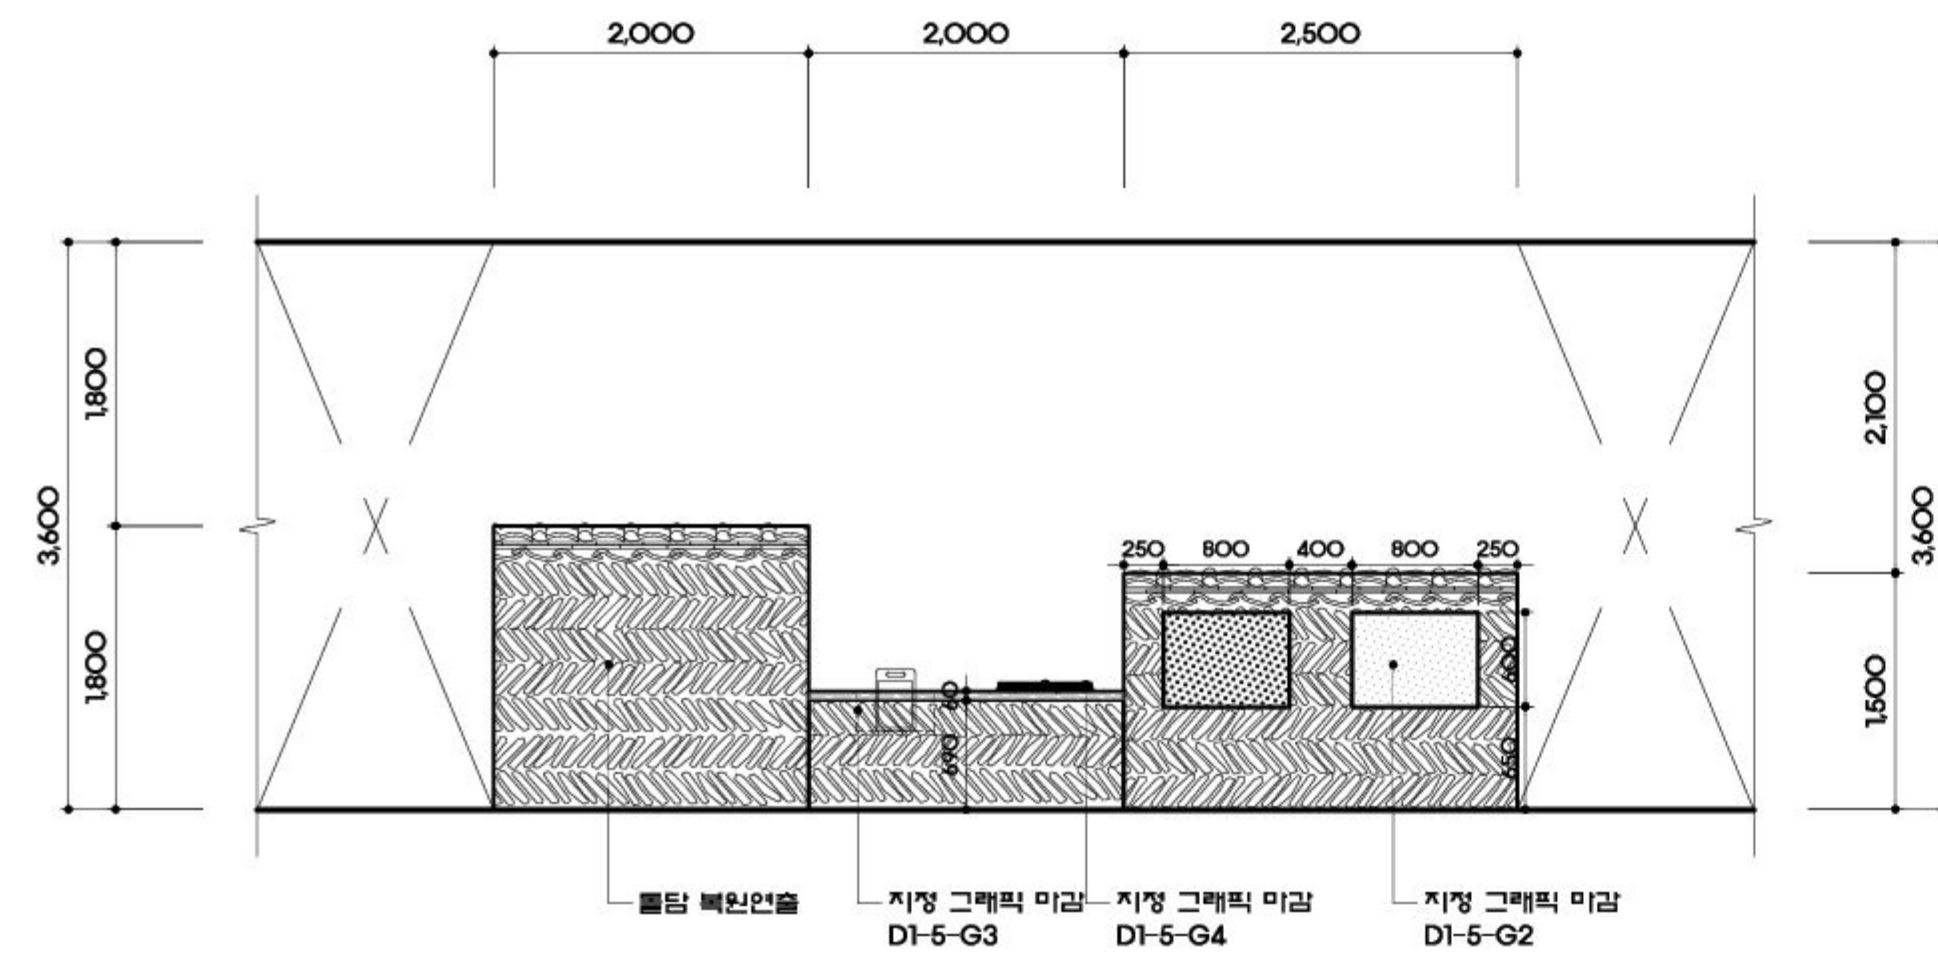
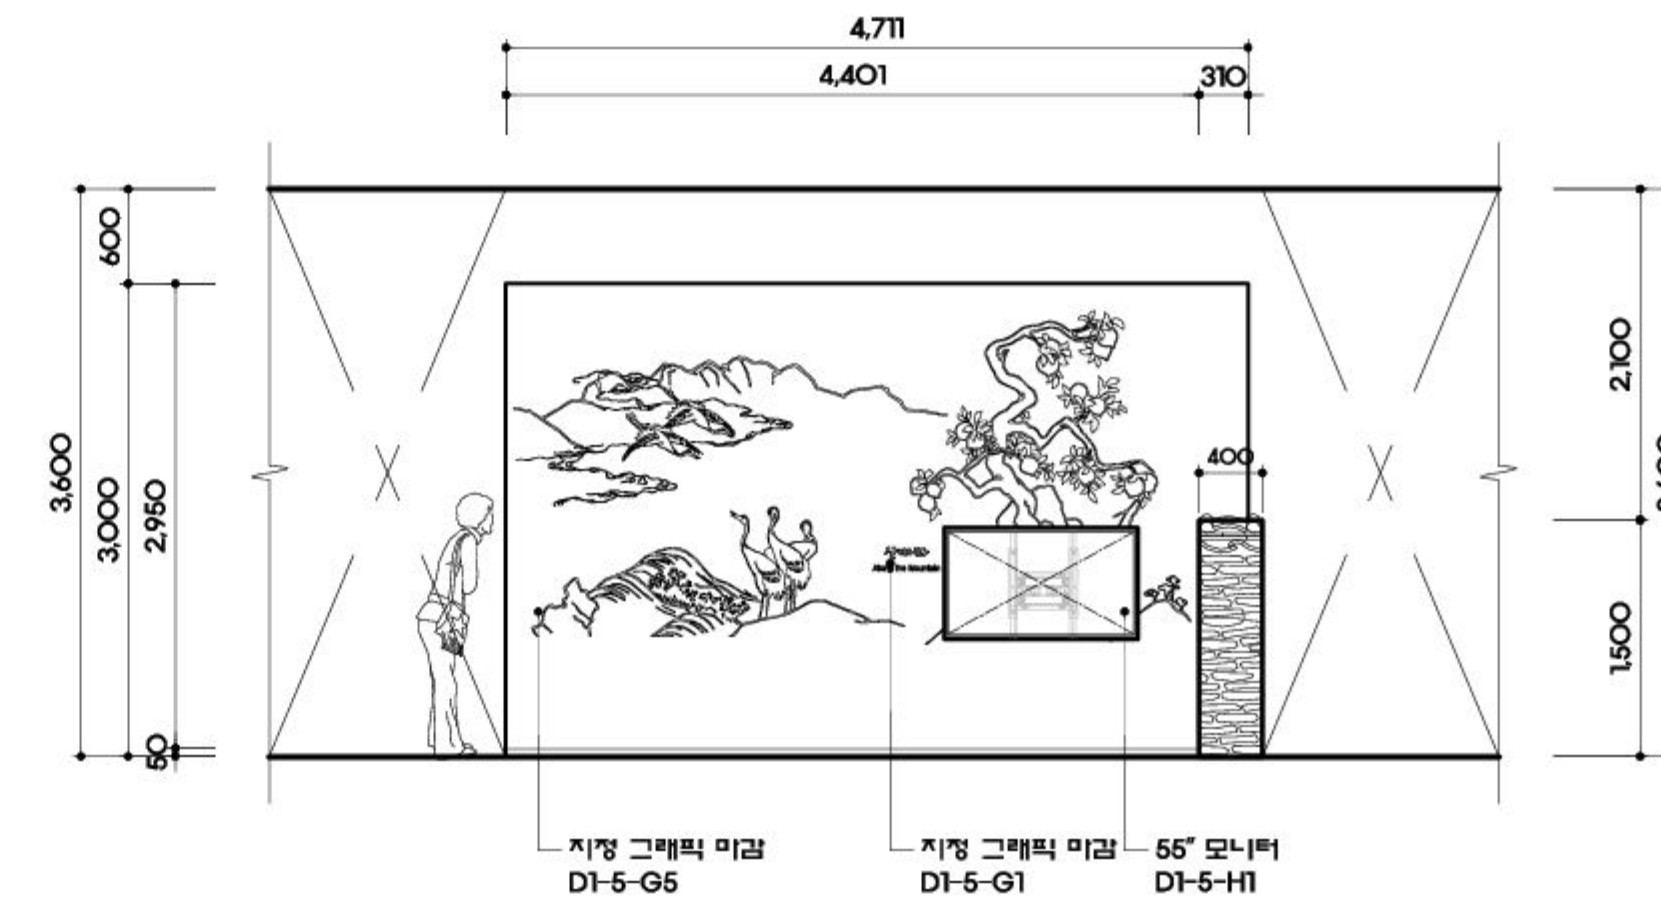


1 입면도

SCALE
A1:1/50 A3:1/100

2 입면도

SCALE
A1:1/50 A3:1/100

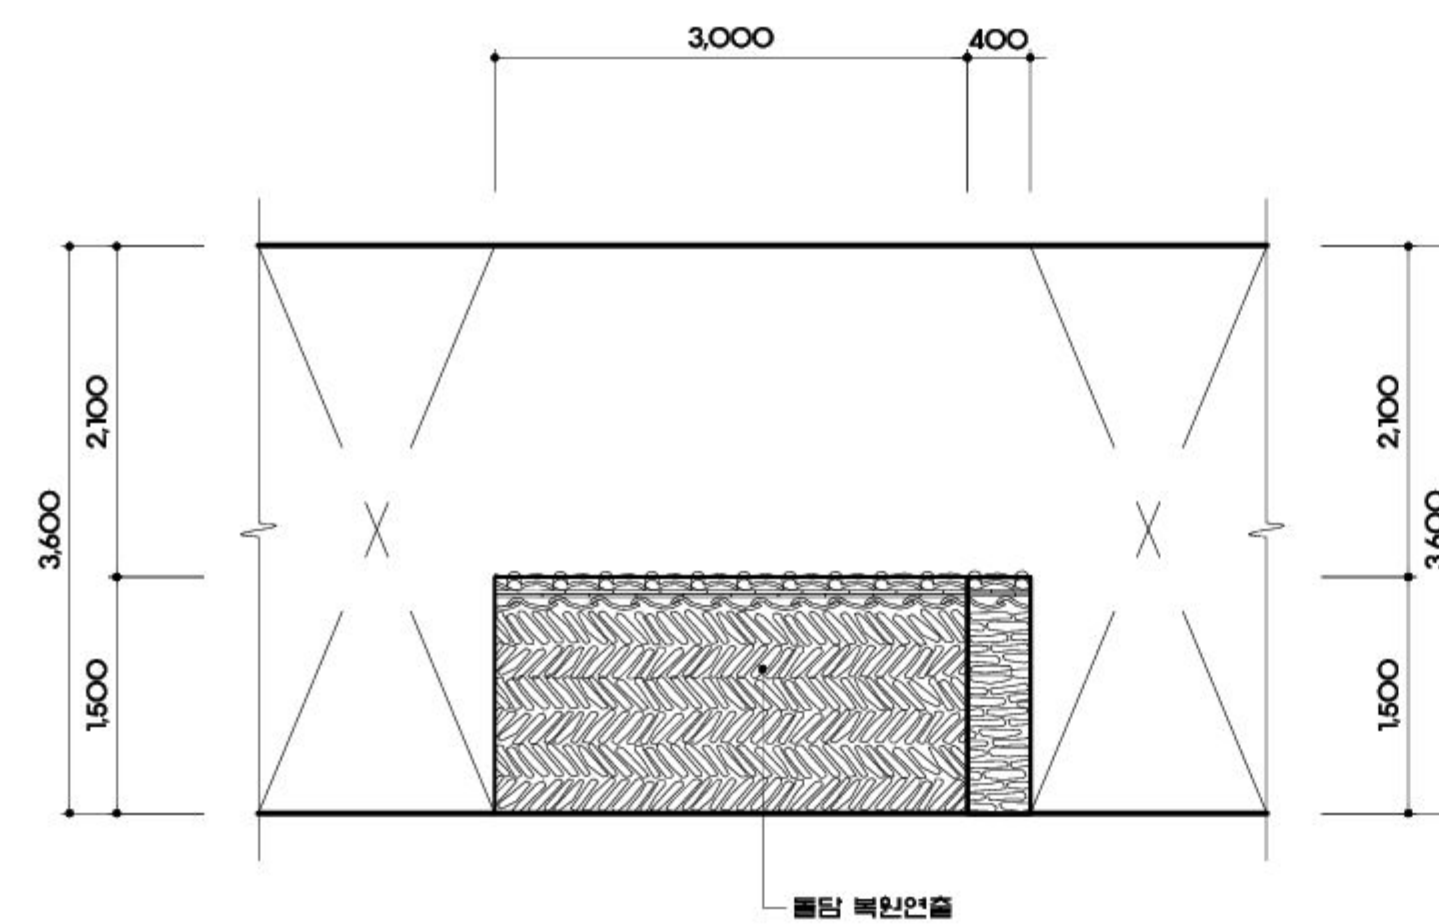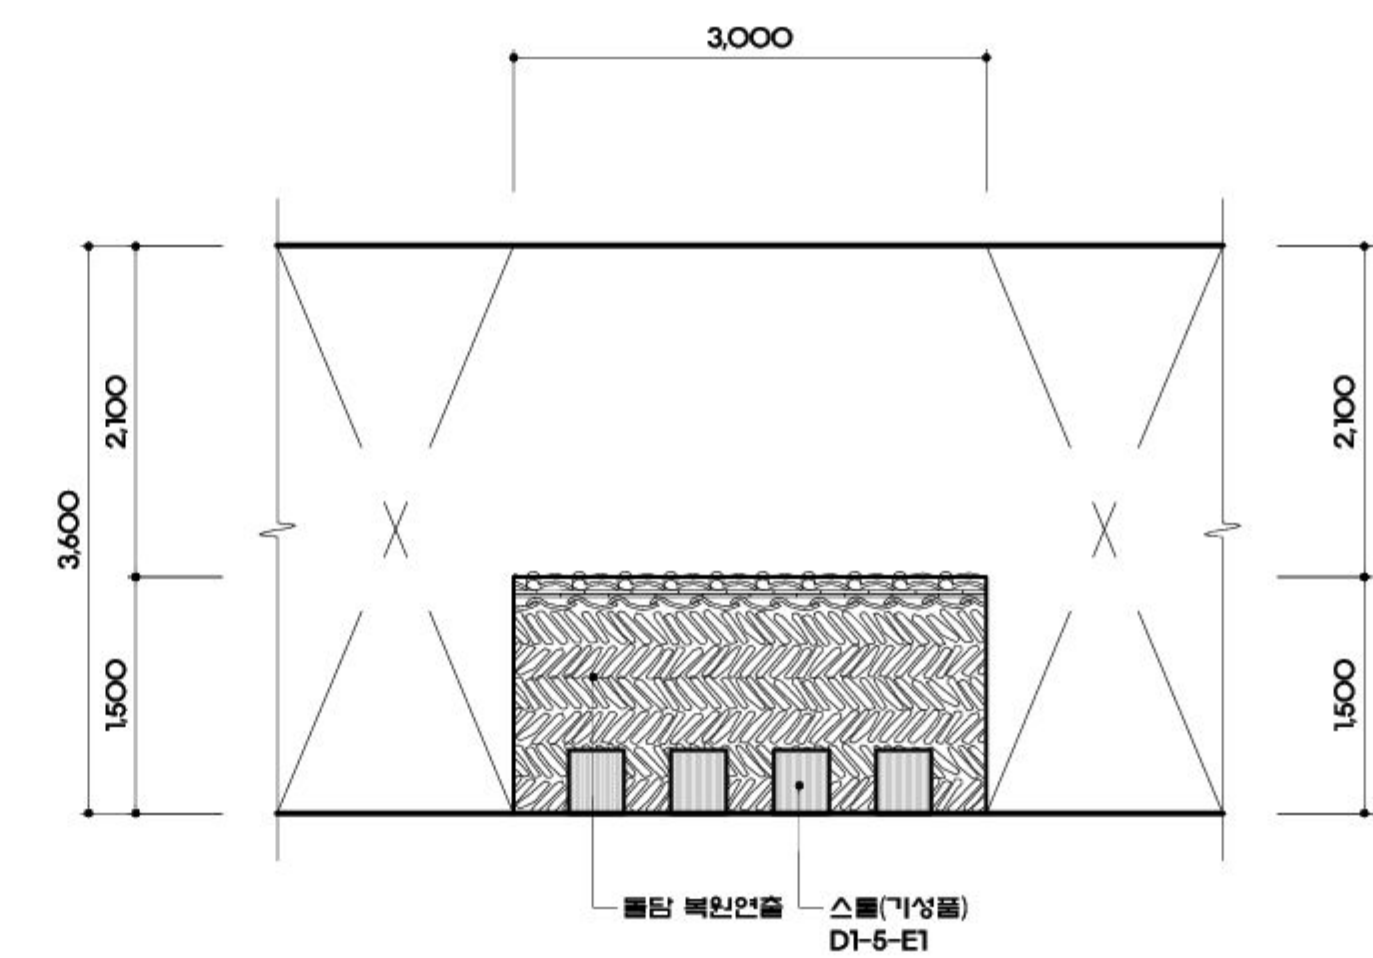

3 입면도

SCALE
A1:1/50 A3:1/100

4 입면도

SCALE
A1:1/50 A3:1/100



(株)유탑 엔지니어링
UNIVERSITY TOP ENGINEERING & ARCHITECTS
전라남도 화순군 화순읍 교리 102-11번지
TEL: 062) 233-7041 ~ 5 / FAX: 062) 233-7047
서울특별시 서초구 방배동 279-2 WINDSTON BLD 19F
TEL: 02) 2046-2400 / FAX: 02) 3462-6642

MILESEUM
Creative Inspiration
682-3, Hannam-dong, Youngsan-gu,
Seoul, 140-892, Korea
Tel 02-540-4488
Fax 02-518-3064

공 사 명 PROJECT TITLE
덤방 분청 문화관
건립사업 건축설계 및
전시물제작설치

특기사항 NOTE


△	
△	
△	

수정번호 일 자 수정내용
도면명 D. 고흥, 이야기 꽃을 피우다
E. 고흥, 미래를 그리다
입면도-4

PROJECT NO.	
승 인	이정수
APPROVED	
심 사	현재준
CHECKED	
제 도	박혜미
DRAWN	
축 적	A1 : 1/50
SCALE	A3 : 1/100
일 자	2017.10
DATE	


도면번호 DRAWING NO.
EX - 608

일련번호 SHEET NO.
072

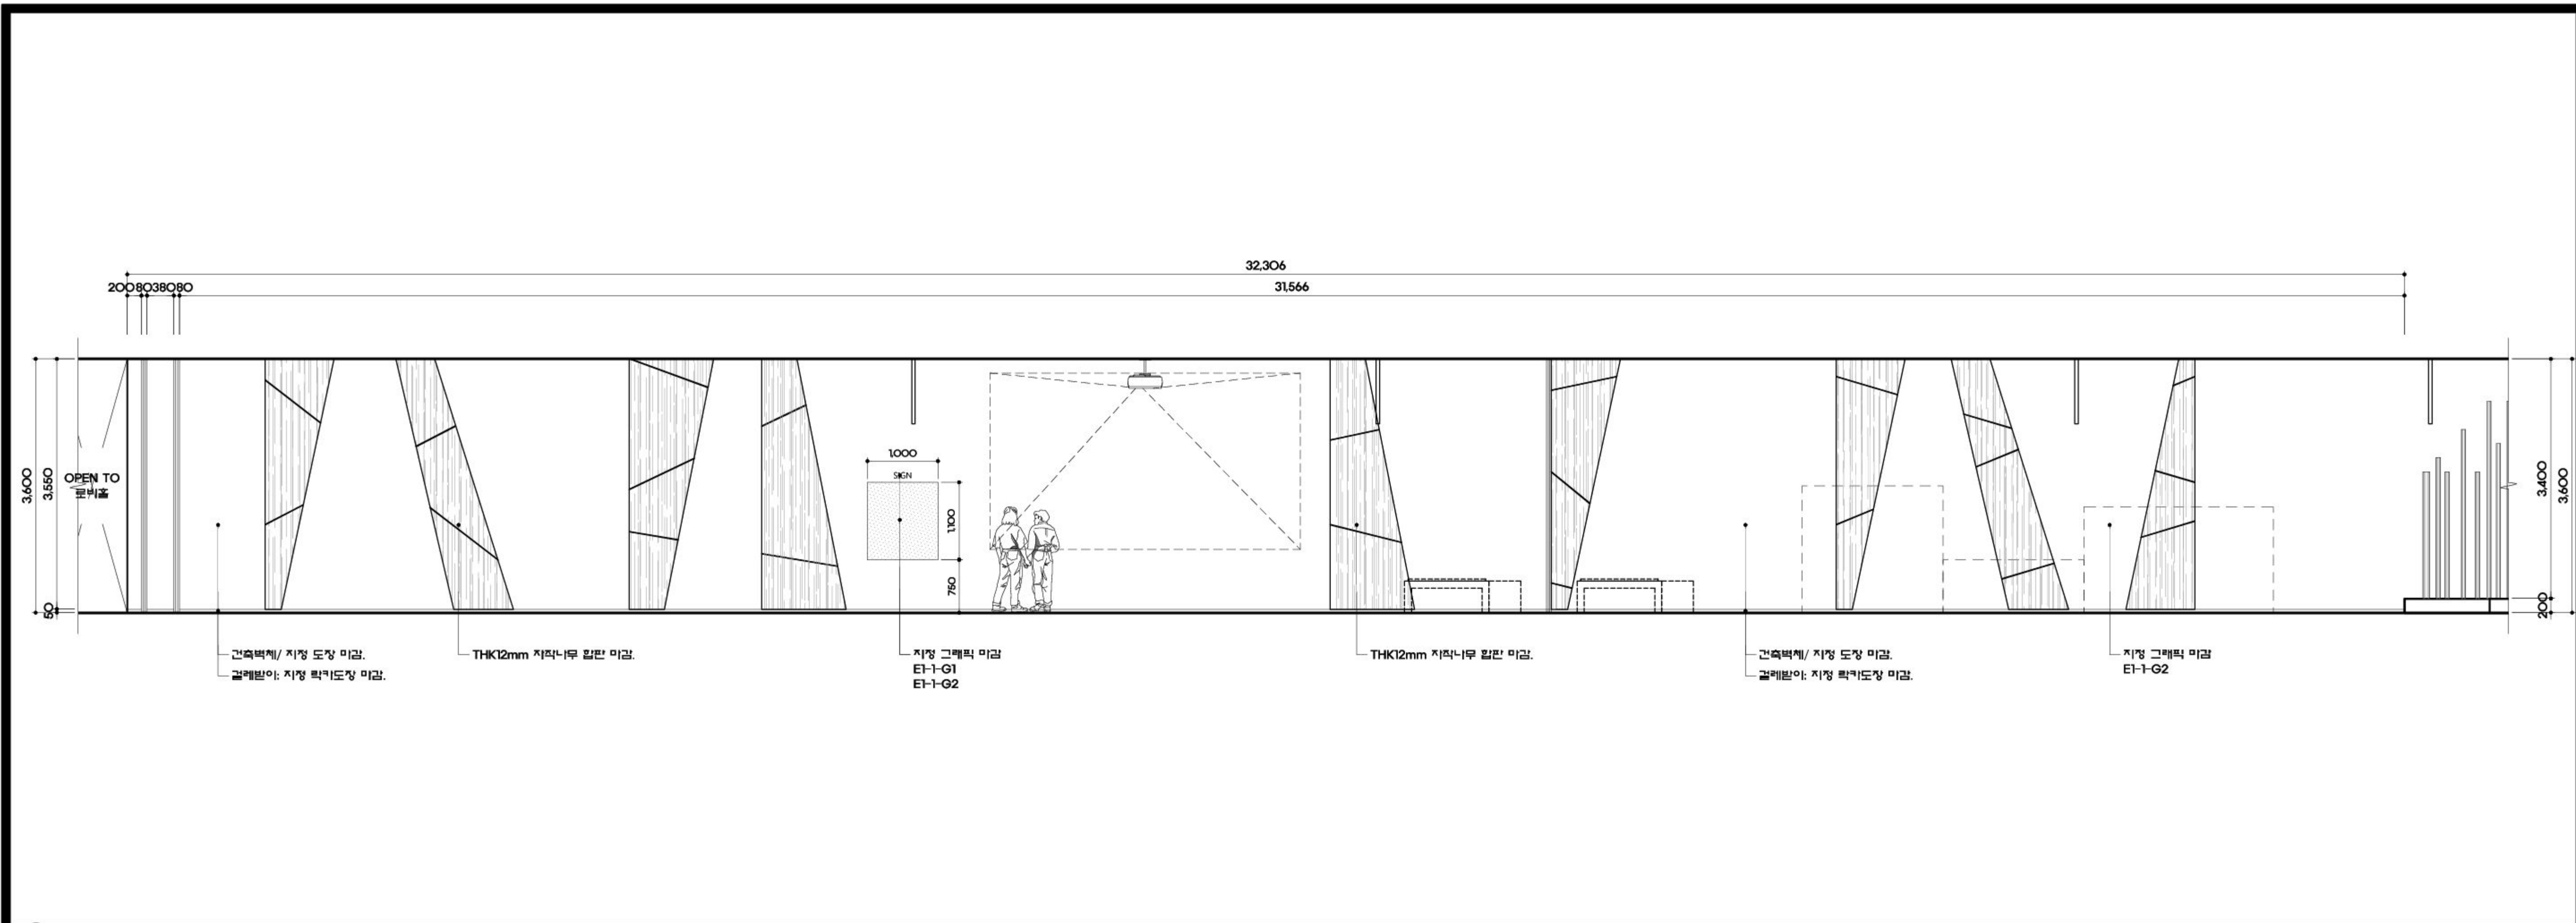

1 입면도

SCALE
A1:1/50 A3:1/100

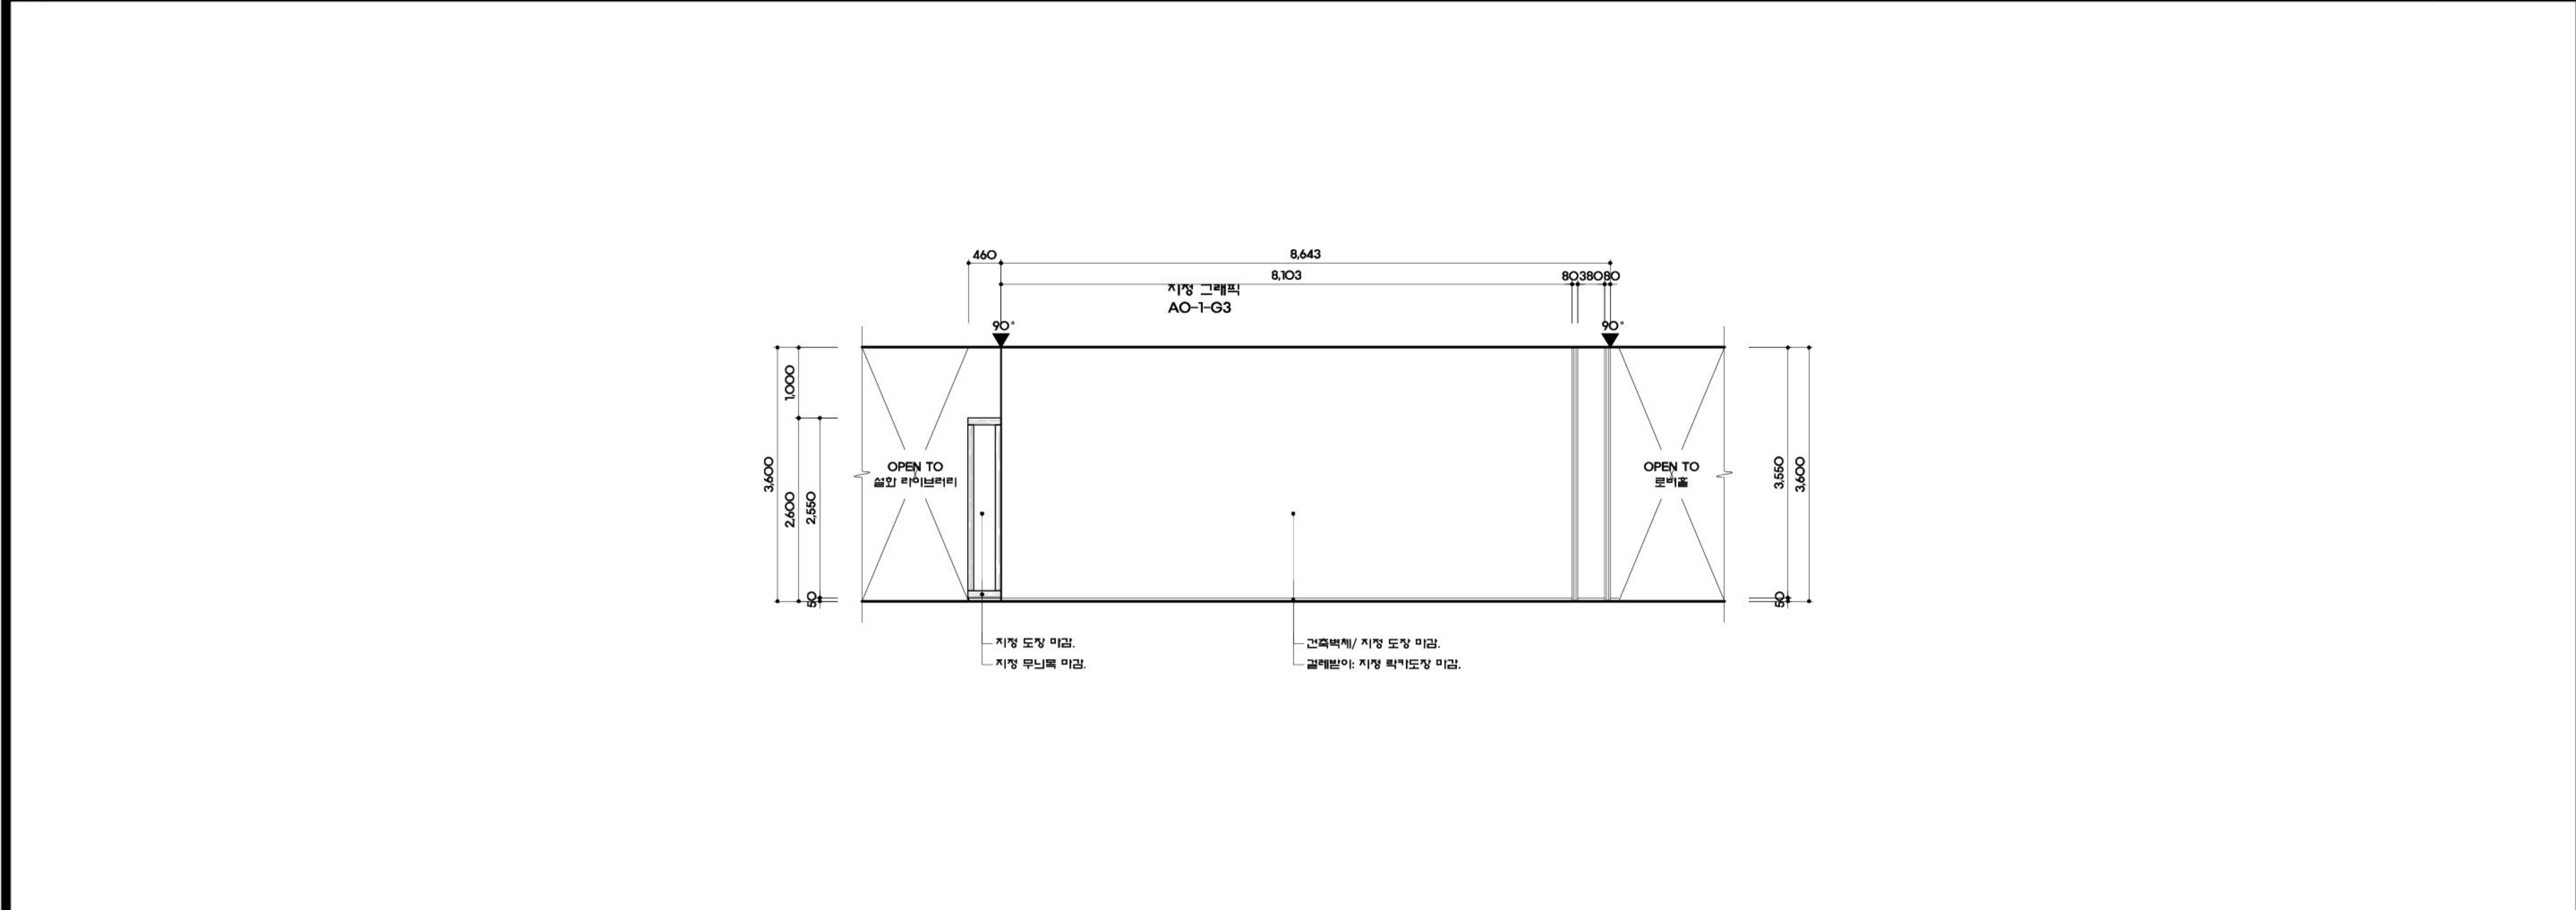

2 입면도

SCALE
A1:1/50 A3:1/100



(株)유탑엔지니어링
UNIVERSITY TOP ENGINEERING & ARCHITECTS
전라남도 화순군 화순읍 교리 102-11번지
TEL: 062) 233-7041 ~ 5 / FAX: 062) 233-7047
서울특별시 서초구 양재동 279-2 WINDSTON BLD 19F
TEL: 02) 2046-2400 / FAX: 02) 3462-6642

MILESEUM
Creative Inspiration
682-3, Hannam-dong, Yeongnam-gu,
Seoul, 140-692, Korea
Tel 02-540-4488
Fax 02-518-3064

공사명 PROJECT TITLE
덤방 분청 문화관
건립사업 건축설계 및
전시물제작설치

특기사항 NOTE

△				
△				
△				

수정번호
도면명
D. 고흥, 이야기 꽃을 피우다
E. 고흥, 미래를 그리다

입면도-6

PROJECT NO.	
승인	이정수
APPROVED	
심사	현재준
CHECKED	
제도	박혜미
DRAWN	
축척	A1 : 1/50
SCALE	A3 : 1/100
일자	2017.10
DATE	

도면번호 DRAWING NO.
EX - 610

일련번호 SHEET NO.
074




UNIVERSITY TOP ENGINEERING & ARCHITECTS
전라남도 화순군 화순읍 교리 102-11번지
TEL: 062) 233-7041-5 / FAX: 062) 233-7047
서울특별시 서초구 방배동 275-2 WINDSTON B/D 19F
TEL: 02) 2046-2400 / FAX: 02) 3462-6642

MILESEUM
Creative Inspiration
682-3, Hannam-dong, Youngsan-gu,
Seoul, 140-692, Korea
Tel 02-540-4488
Fax 02-518-3064

공 사 명 PROJECT TITLE
담방 분청 문화관
건립사업 건축설계 및
전시물제작설치

특기사항 NOTE

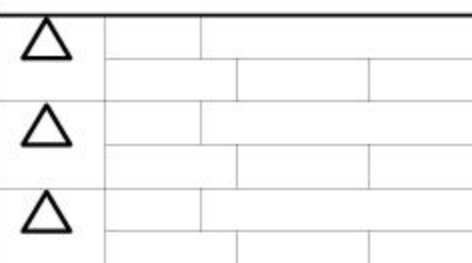


일 자 수정내용
수정번호 제 도 심 사 승 인
도 면 명 DRAWING TITLE
D. 고흥, 이야기 꽃을 피우다
E. 고흥, 미래를 그리다
확대평면 상세도-1

PROJECT NO.	
승 인	이정수
APPROVED	
심 사	현재은
CHECKED	
제 도	박혜미
DRAWN	
축 척	A1 : 1/40
SCALE	A3 : 1/80
일 자	2017.10
DATE	


도면번호 DRAWING NO.
EX - 6 1 1

일련번호 SHEET NO.
075

SCALE
A1:1/40 A3:1/80

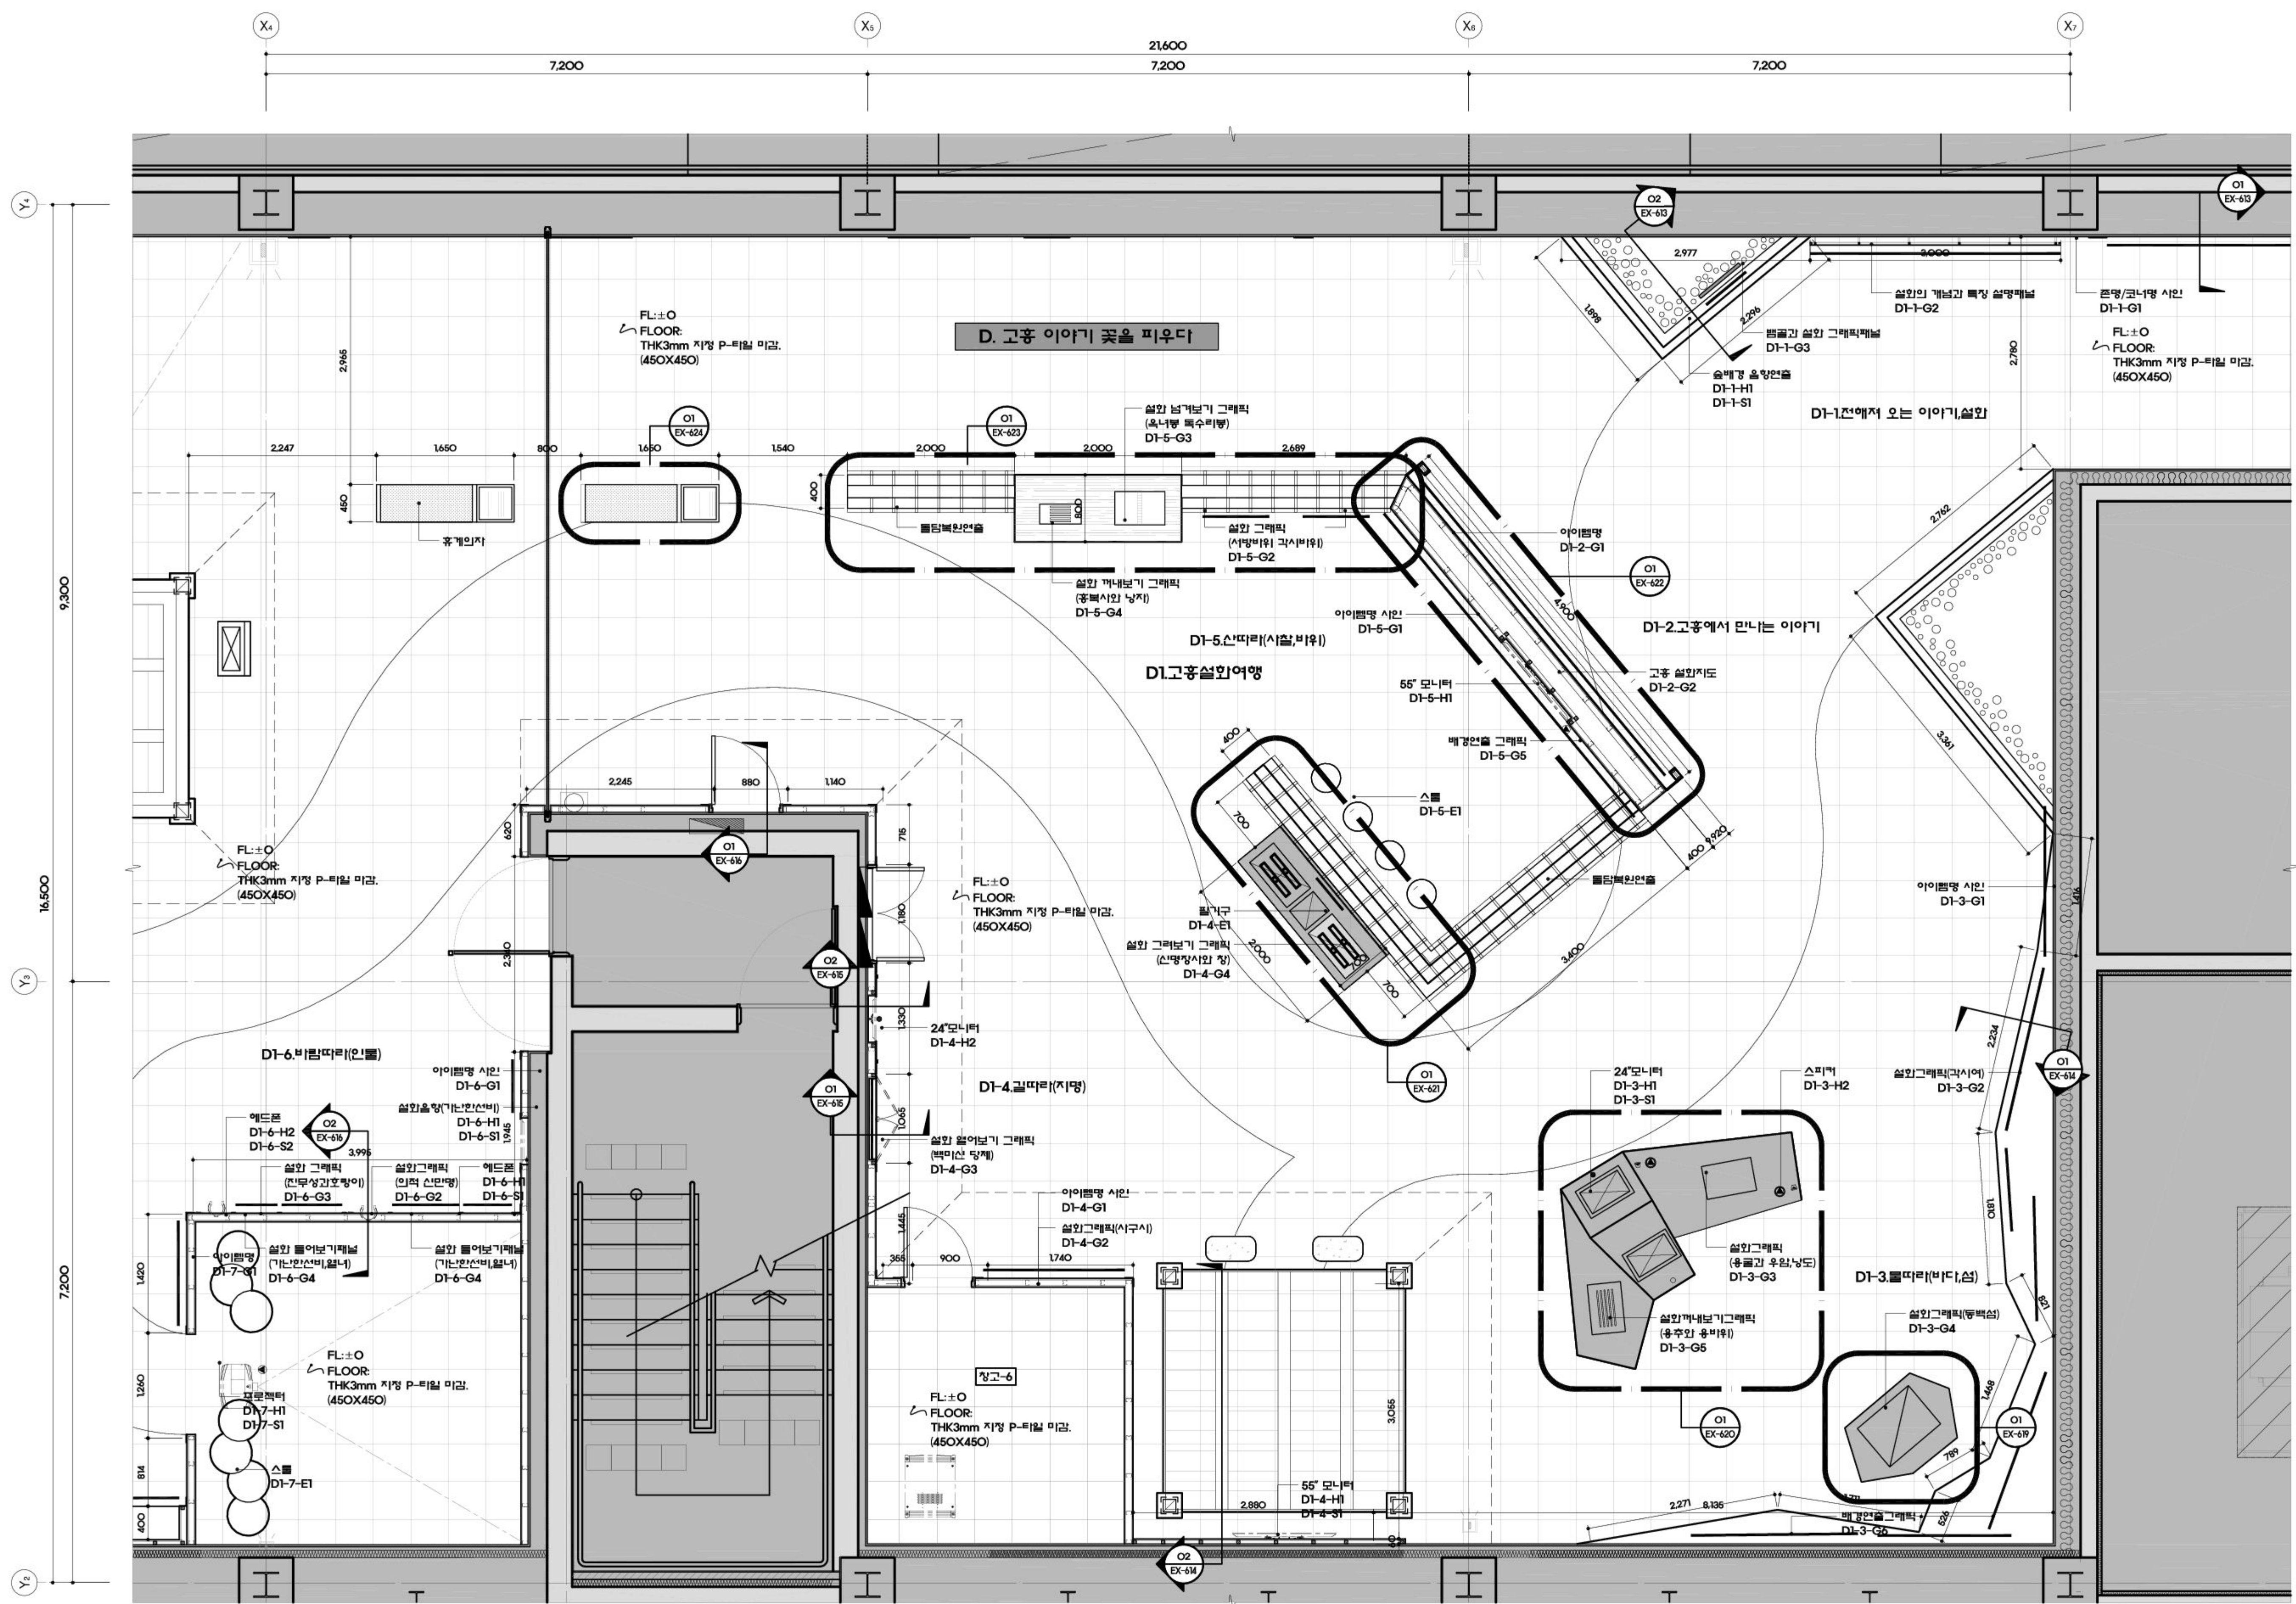

1 D. 고흥, 이야기 꽃을 피우다 확대평면 상세도

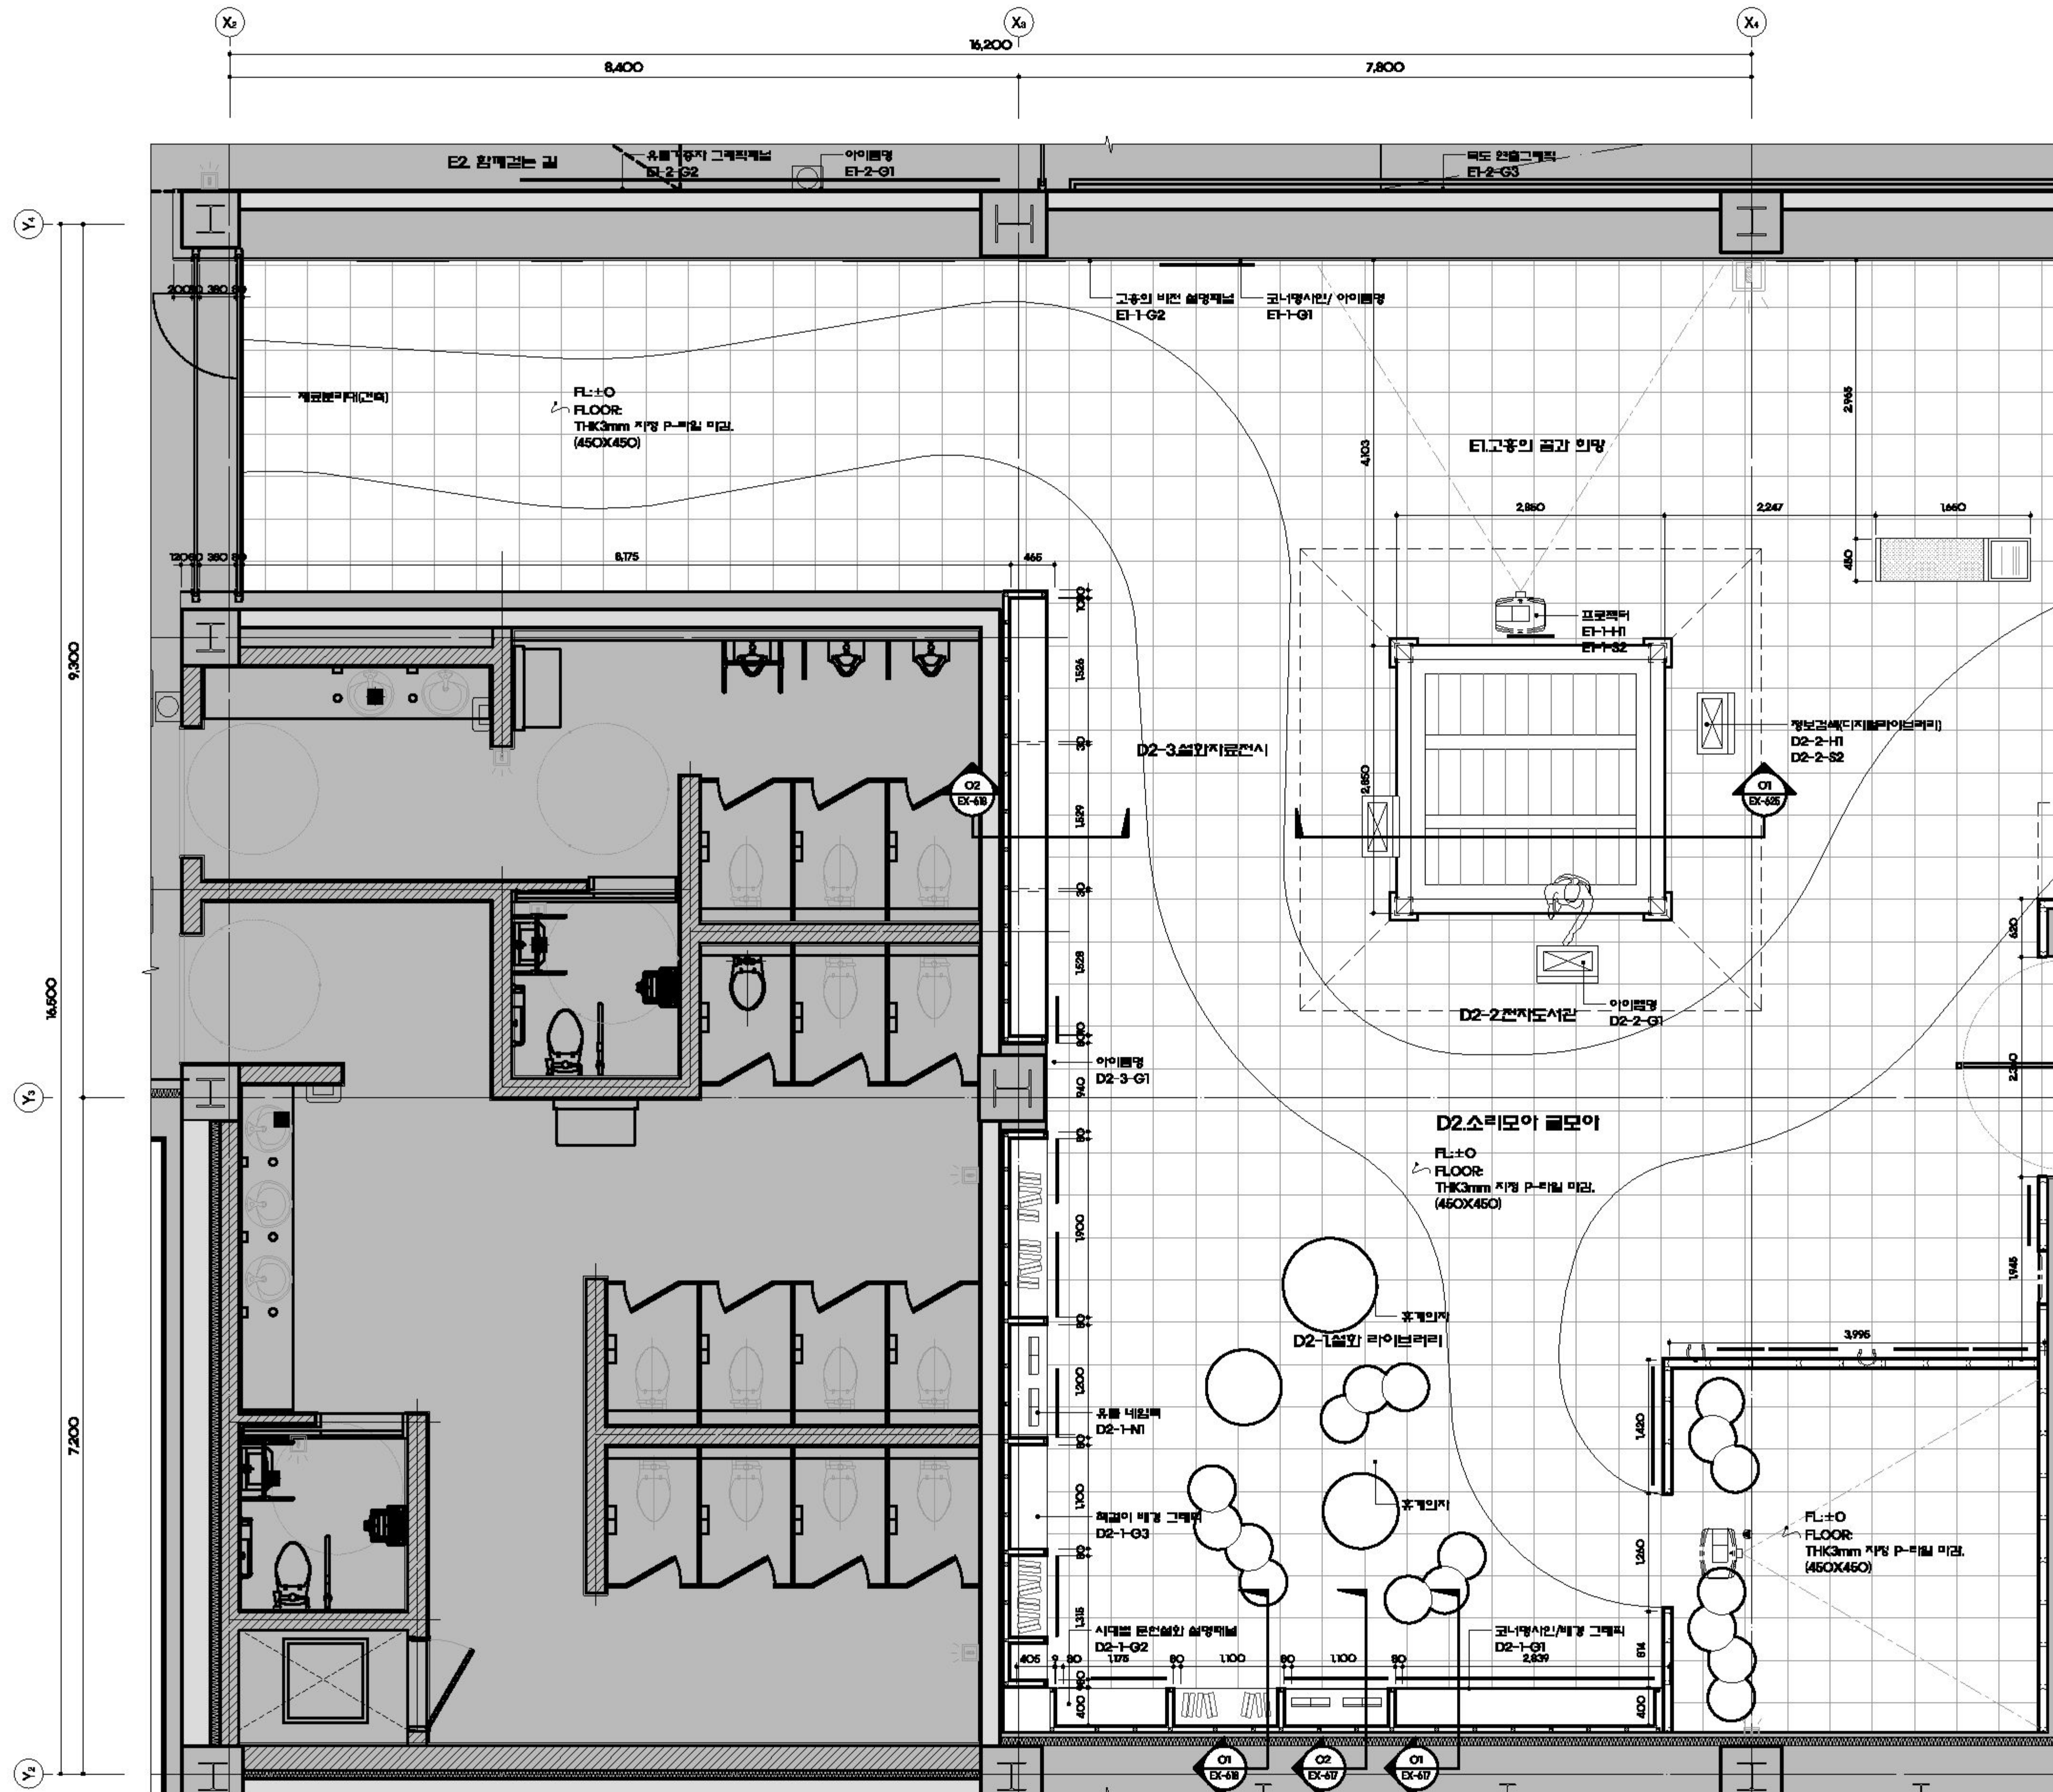

1 D.고흥, 이야기 꽃을 피우다 확대평면 상세도

SCALE
A1/40 A3/80




(株)유택 엔지니어링
CONSULTING TOP ENGINEERING & ARCHITECTS
전라남도 해운도 해운읍 교리 102-11번지
TEL: 062) 233-7041-5 / FAX: 062) 233-7047
서울특별시 서초구 양재동 279-2 WINDSON RD 1W
TEL: 02) 3045-2400 / FAX: 02) 3462-8647

MILESEUM
Creative Inspiration
462-3 Hannam-dong, Yongsan-gu
Seoul, 140-092, Korea
Tel 02-640-4486
Fax 02-638-3044

공 사 명 PROJECT TITLE
담방 분청 문화관
건립사업 건축설계 및
전시물제작설치


특기사항 NOTE

△	설계	수용내용
△	제 도	심 사
△	승 인	
△	수용번호	제 도
△	도면명	DRAWING TITLE
△	확대평면	상세도-2
△	PROJECT NO.	
△	승 인	이정수
△	APPROVED	
△	심 사	전재준
△	CHECKED	
△	제 도	박하미
△	DRAWN	
△	축 치	A1 : 1/40
△	SCALE	A3 : 1/80
△	일 자	2017.10
△	DATE	
△	도면번호	DRAWING NO.
△	EX - 612	
△	일련번호	SHEET NO.
△	076	

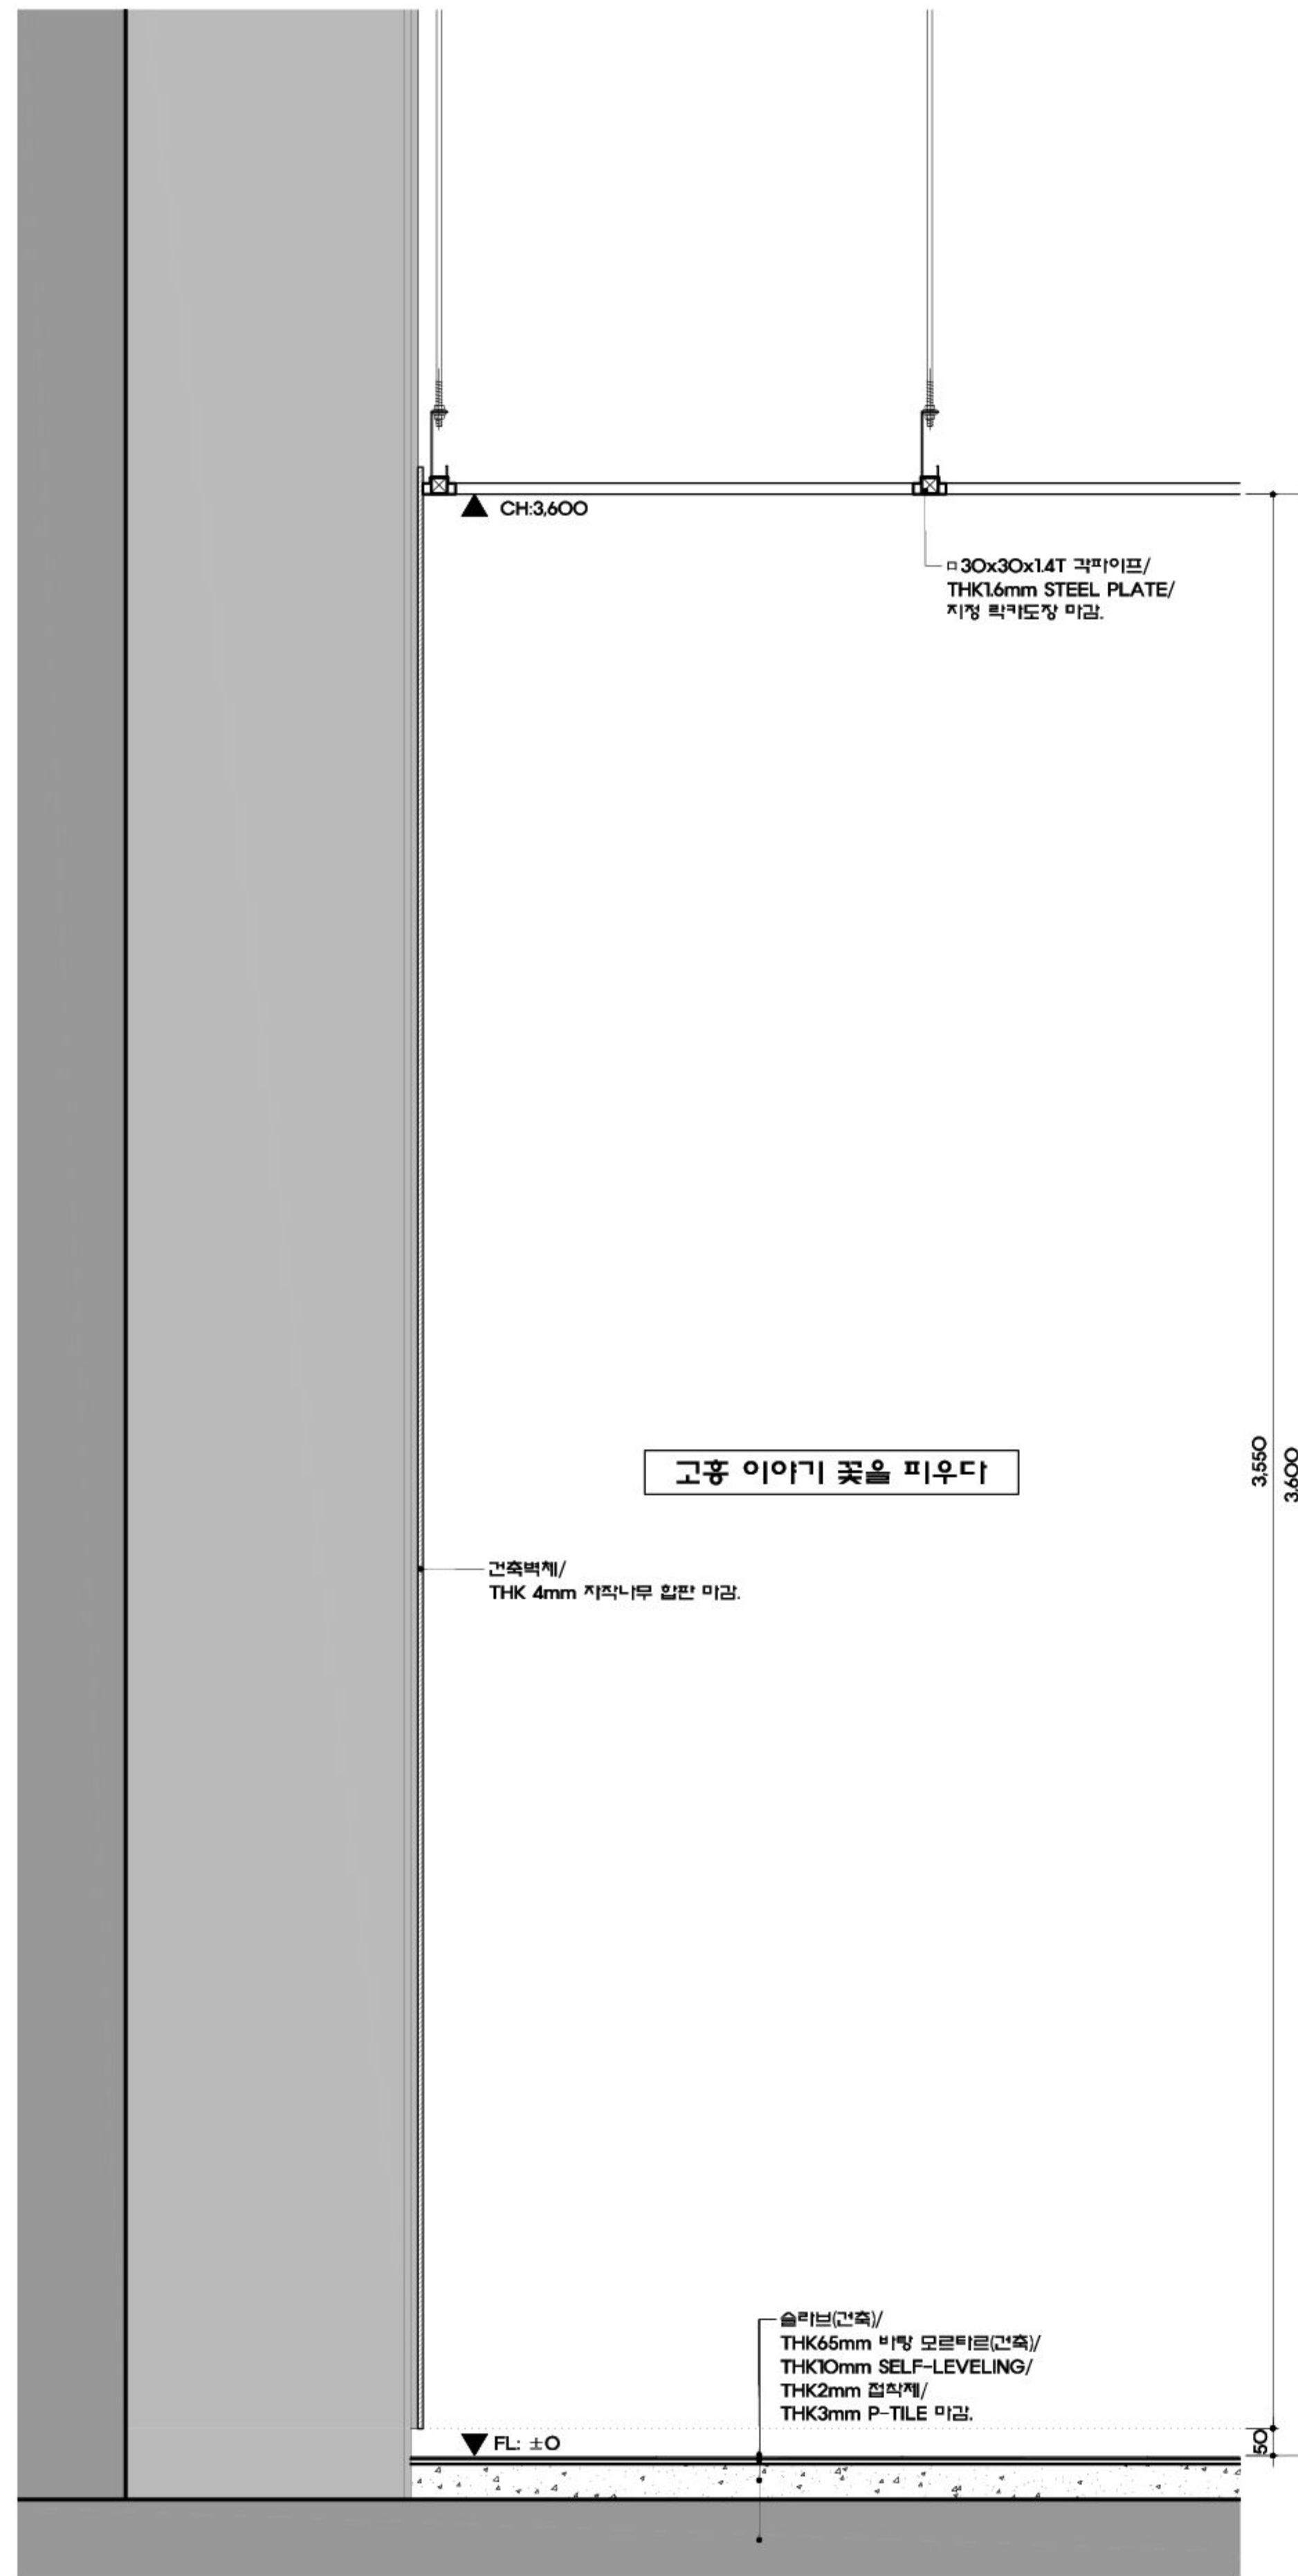

1 상세도

SCALE
A1:1/10 A3:1/20

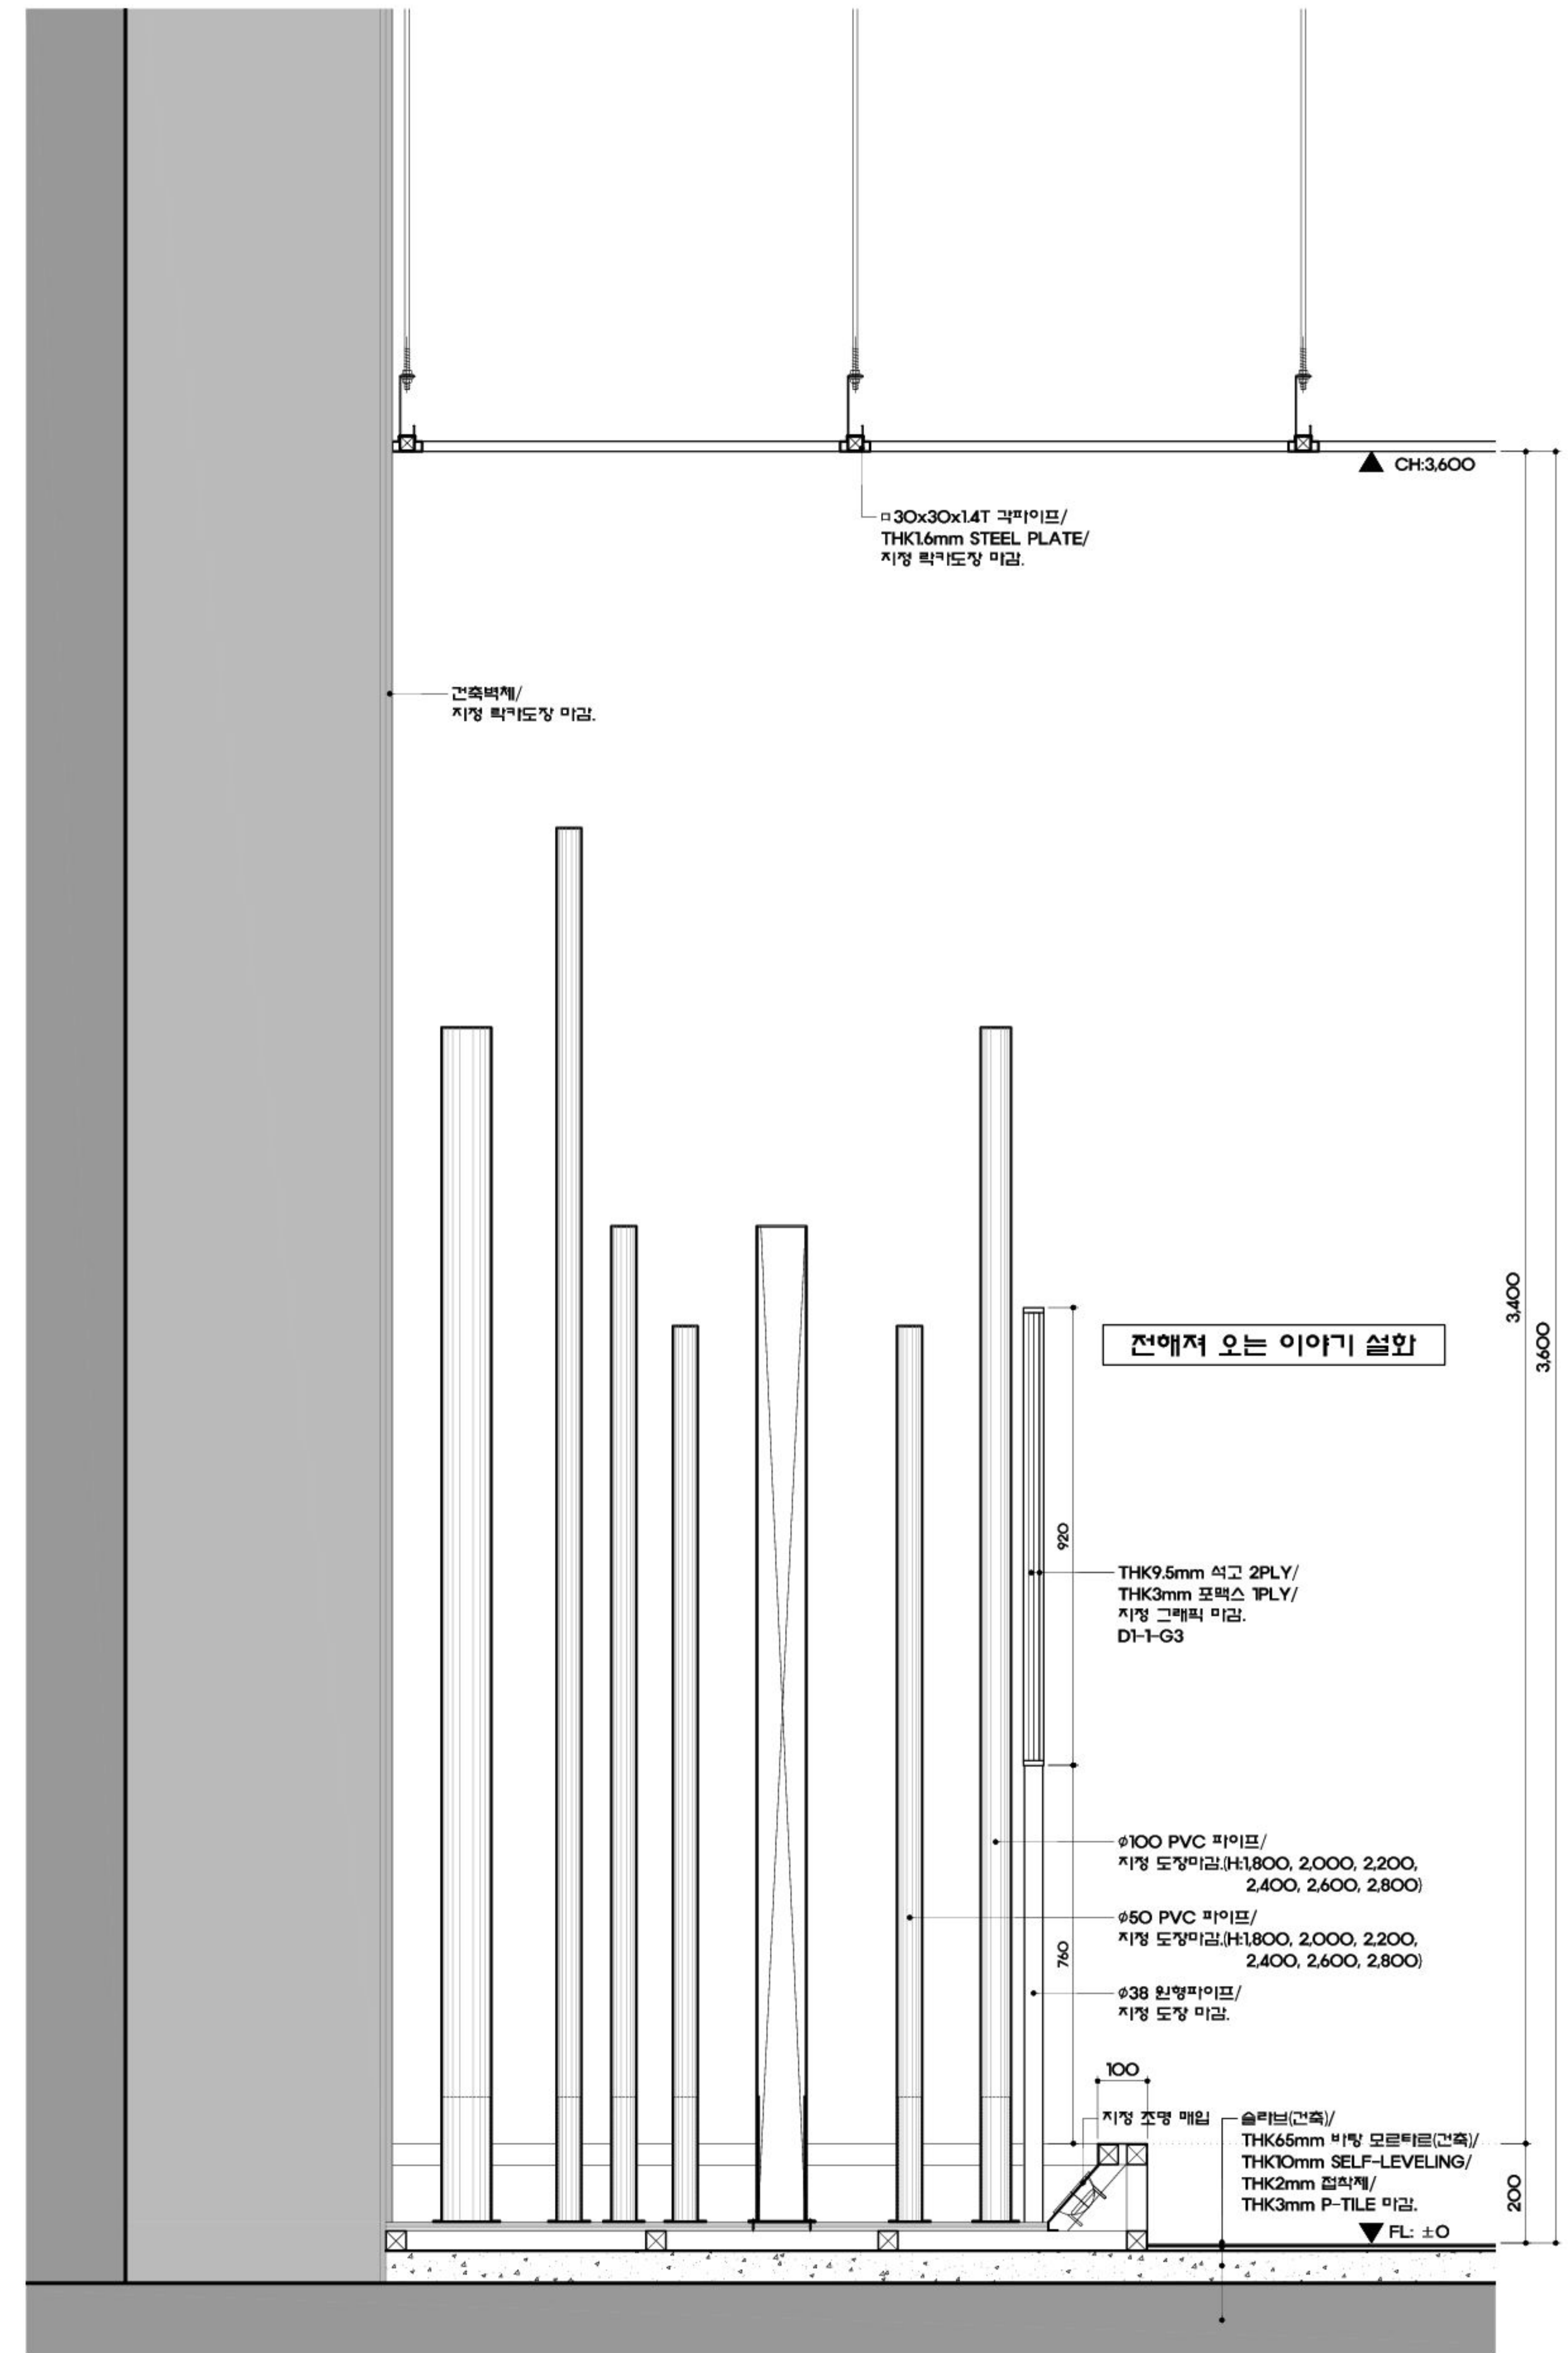

2 상세도

SCALE
A1:1/10 A3:1/20



(株)유탑엔지니어링
UNIVERSITY TOP ENGINEERING & ARCHITECTS
전라남도 화순군 화순읍 교리 102-11번지
TEL: 062) 233-7041~5 / FAX: 062) 233-7047
서울특별시 서초구 양재동 279-2 WINDSTON BLD 19F
TEL: 02) 2046-2400 / FAX: 02) 3462-6442

MILESEUM

Creative Inspiration
682-3 Hannam-dong, Youngsan-gu,
Seoul, 140-692, Korea

Tel 02-540-4488
Fax 02-518-3064

공 사 명 PROJECT TITLE
덤방 분청 문화관
건립사업 건축설계 및
전시물제작설치

특기사항 NOTE

△				
△				
△				
△				
수정번호	일 자	수정내용	제 도	심 사
				승 인
도 면 명 DRAWING TITLE				
D. 고흥, 이야기 꽃을 피우다				
E. 고흥, 미래를 그리다				
상세도-1				

PROJECT NO.	
승 인	이정수
APPROVED	
심 사	현재준
CHECKED	
제 도	박해미
DRAWN	
축 척	A1 : 1/10
SCALE	A3 : 1/20
일 자	
DATE	2017.10

도면번호 DRAWING NO.

EX - 613

일련번호 SHEET NO.

077

고흥군



株)유탑 엔지니어링
建築士事務所
UNIVERSE TOP ENGINEERING & ARCHITECTS

전라남도 화순군 화순읍 교리 102-11번지
TEL: 062) 233-7041-5 / FAX: 062) 233-7047
서울특별시 서초구 양재동 275-2 WINDSTON B/D 19F
TEL: 02) 2046-2400 / FAX: 02) 3462-6642

MILESEUM

Creative Inspiration

682-3, Hannam-dong, Youngsan-gu,
Seoul, 140-892, Korea

O2-540-4488
 x O2-518-3064


공 사 명 PROJECT TITLE

덤병 분청 문화관

건립사업 건축설계 및


전시물제작설치

특기사항 NOTE

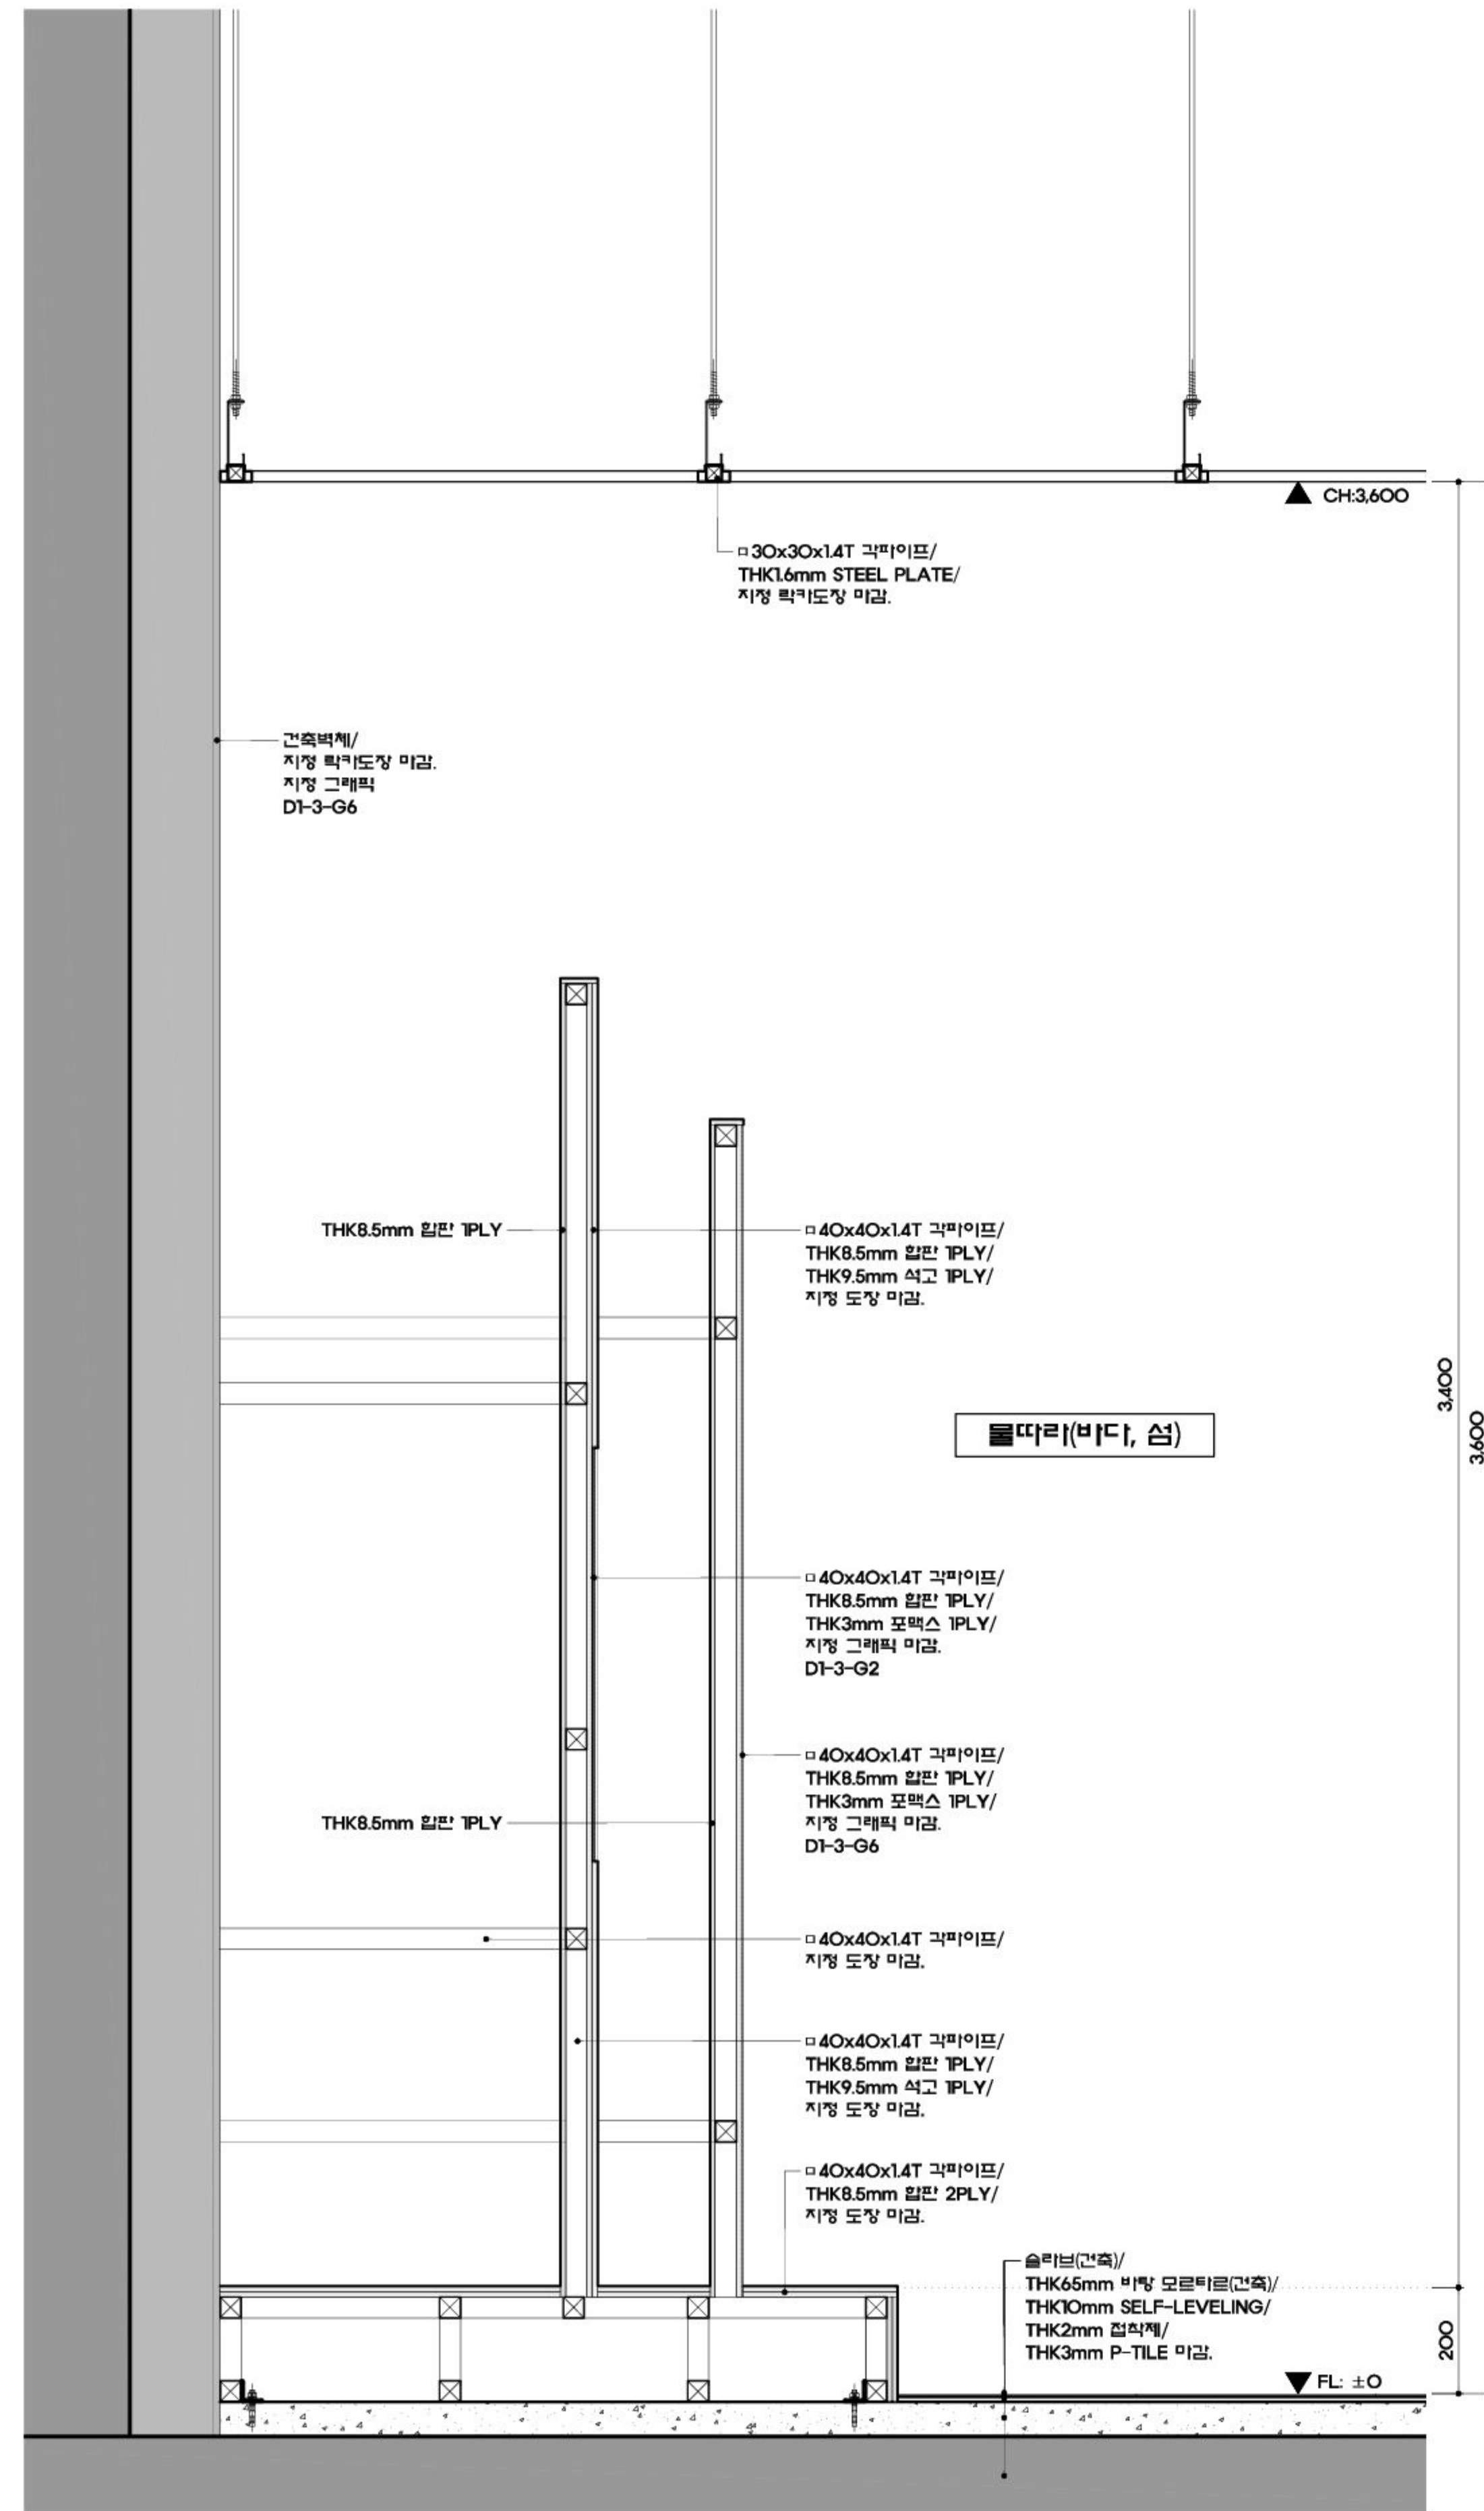

① 상제도

SCALE
A1:1/10 A3:1/20

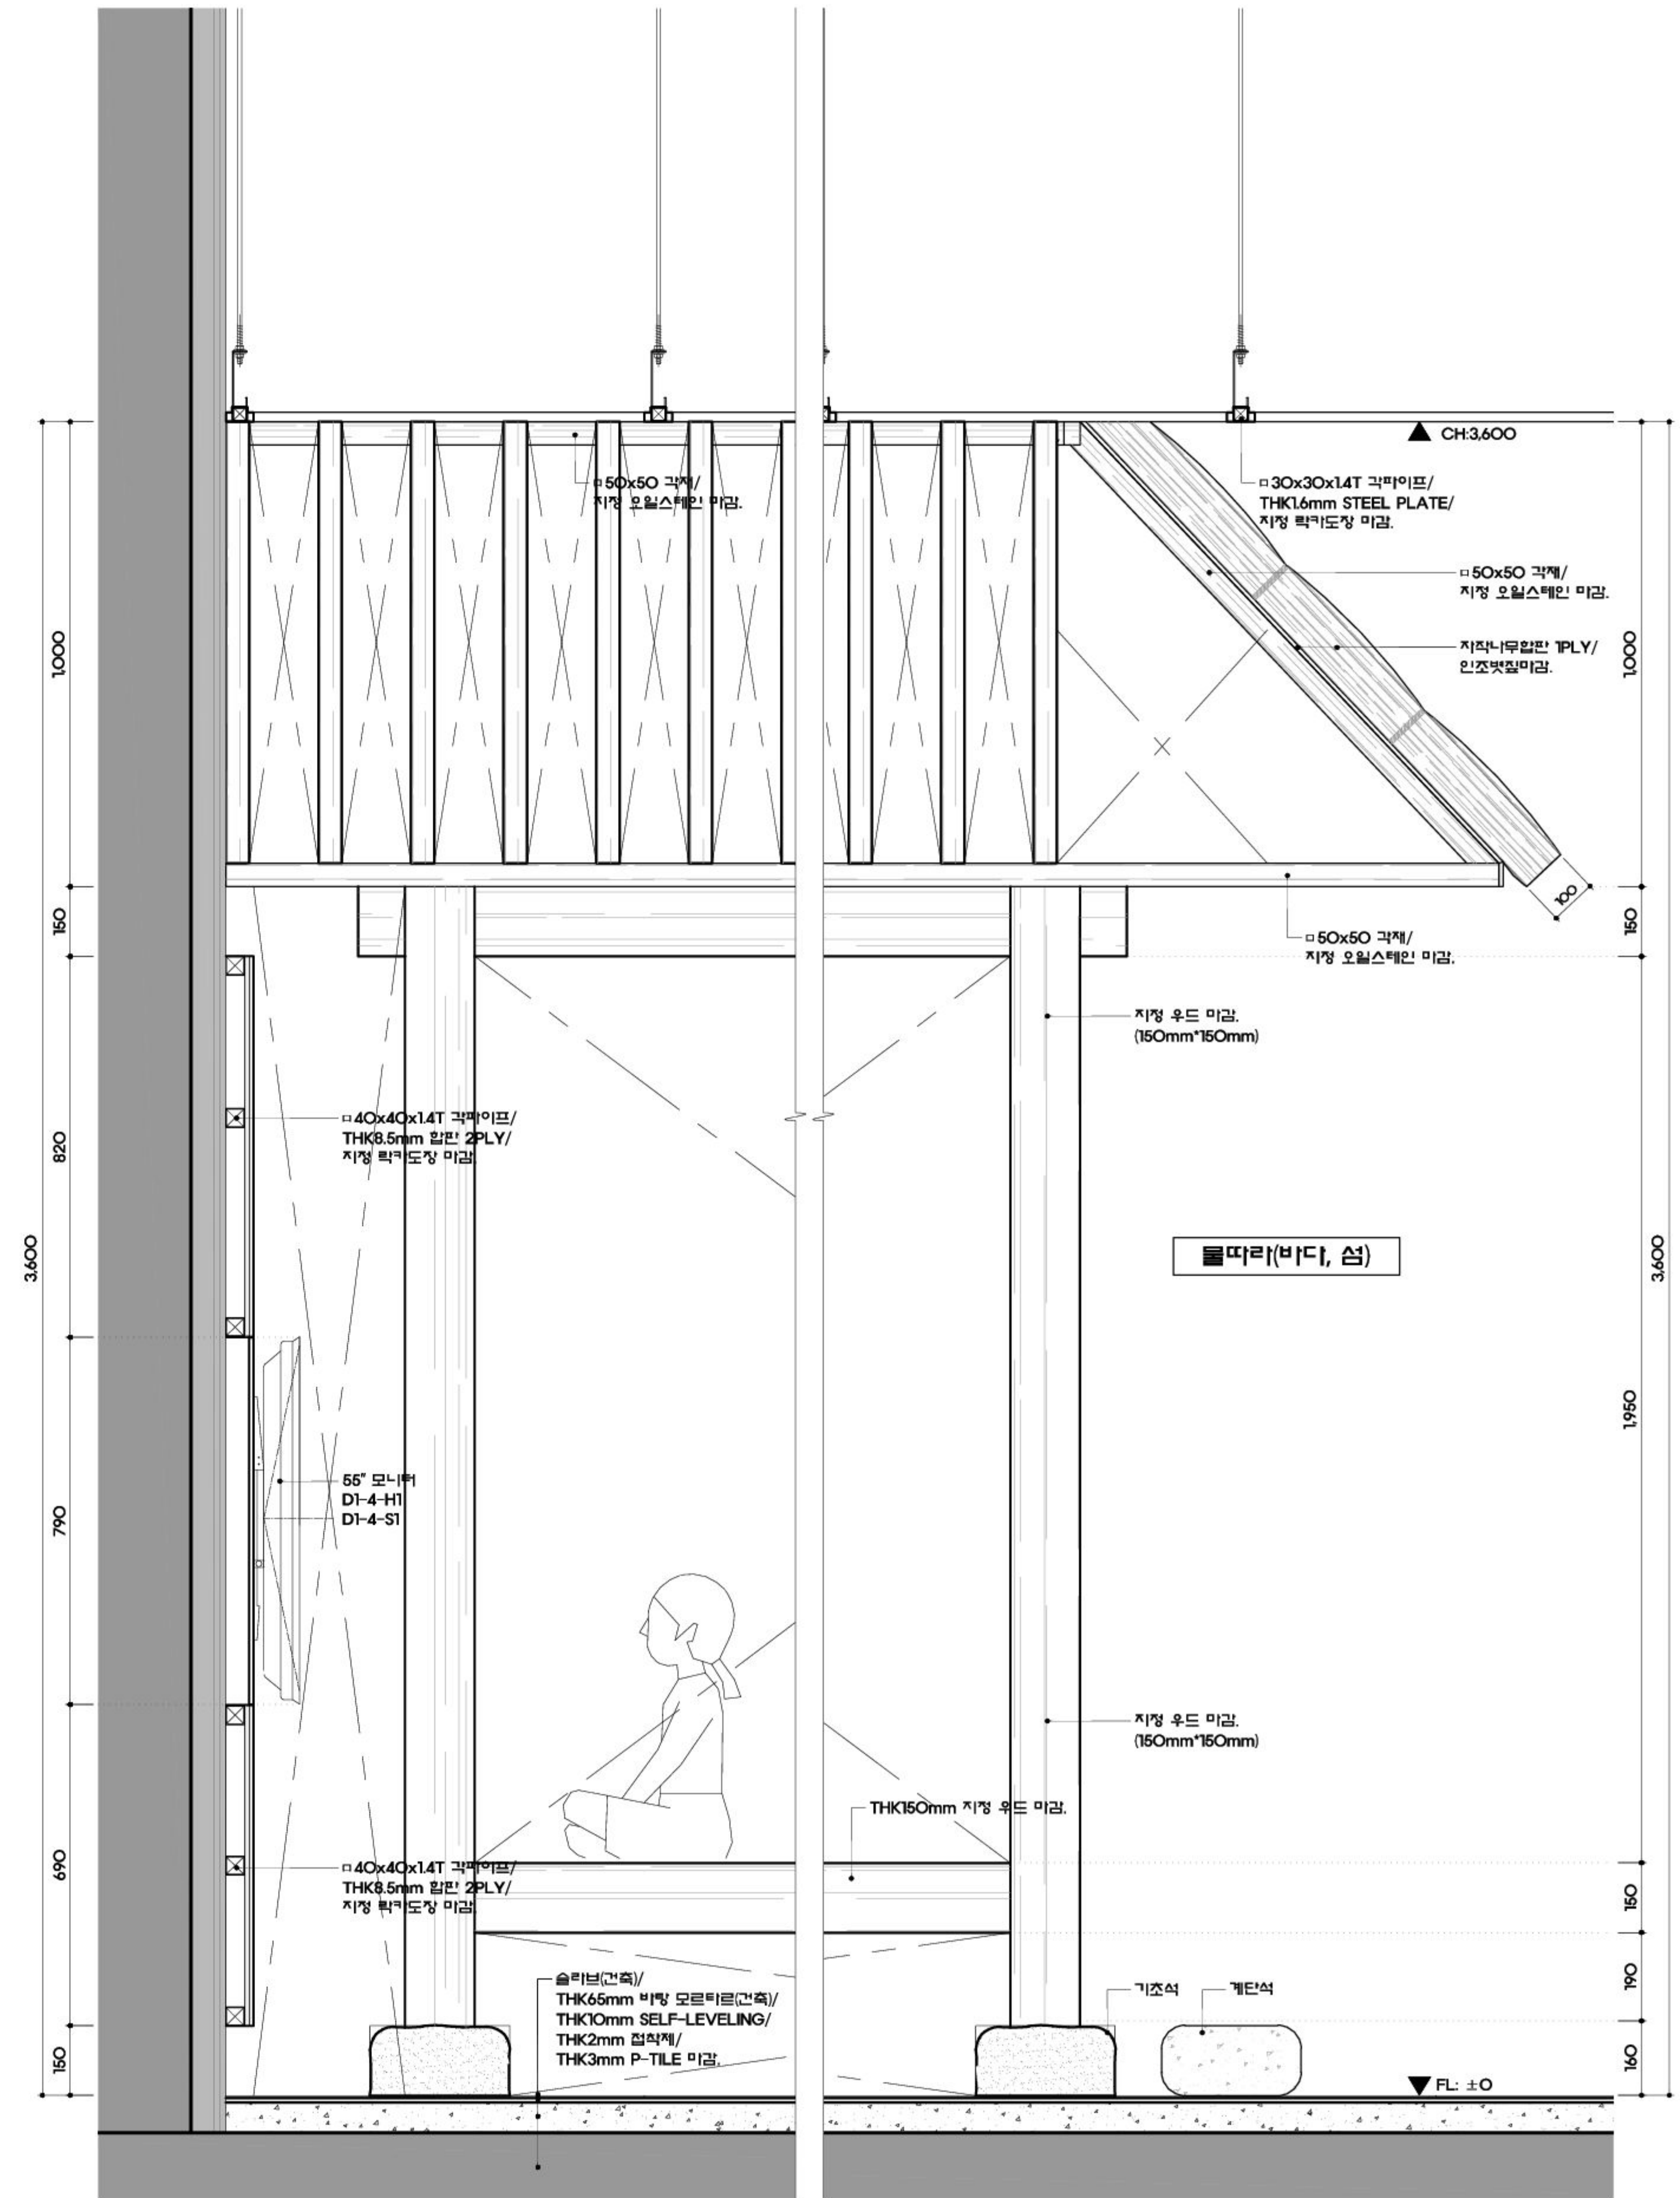

2 상세도

SCALE
A1:1/10 A3:1/20

△			
△			
△			

 수정번호	일 자	수정내용		
	제 도	심 사	승 인	

도면명 DRAWING TITLE

D. 고흥, 이야기 꽃을 피우다

E.고흥, 미래를 그리다

상세도-2

PROJECT NO.	
-------------	--

PROJECT NO.	
승 인 APPROVED	이정수
심 사 CHECKED	현재은
제 도 DRAWN	박혜미
축 척 SCALE	A1 : 1/10 A3 : 1/20
일 자 DATE	2017.10



 
도면번호 DRAWING NO.



EX - 614

일련번호 SHEET NO.

78

(841X594mm)

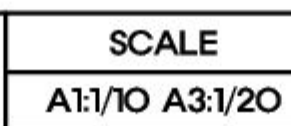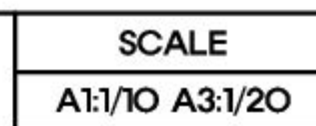

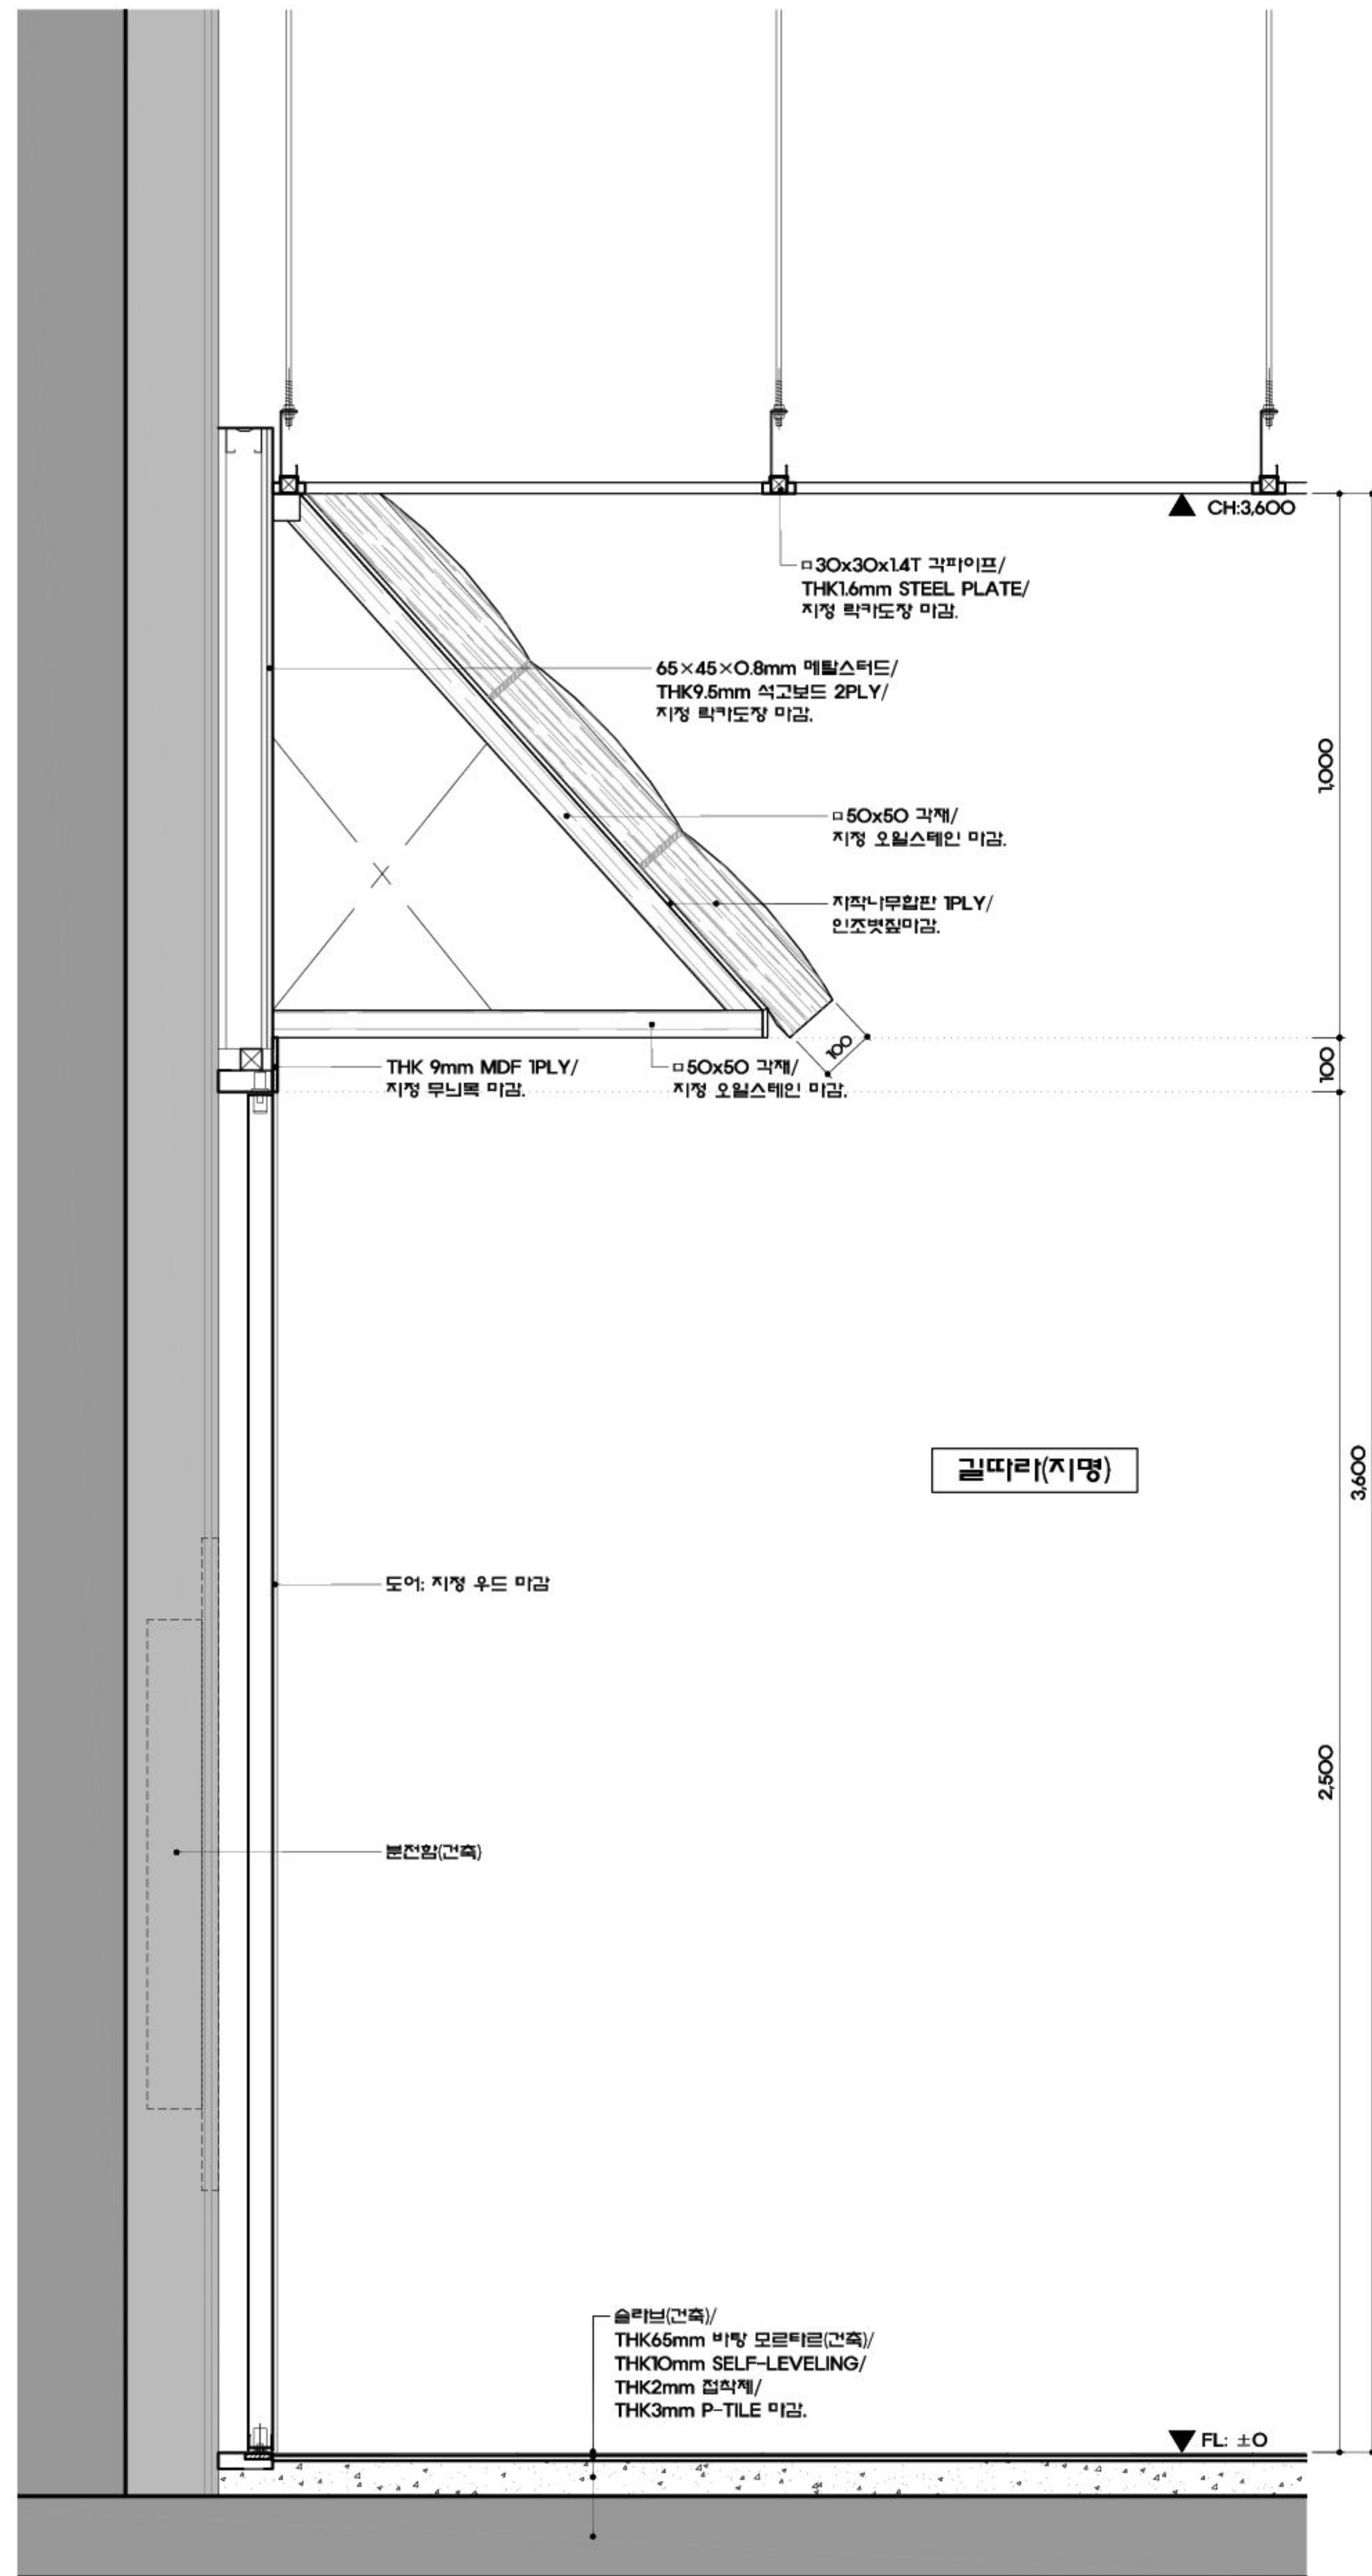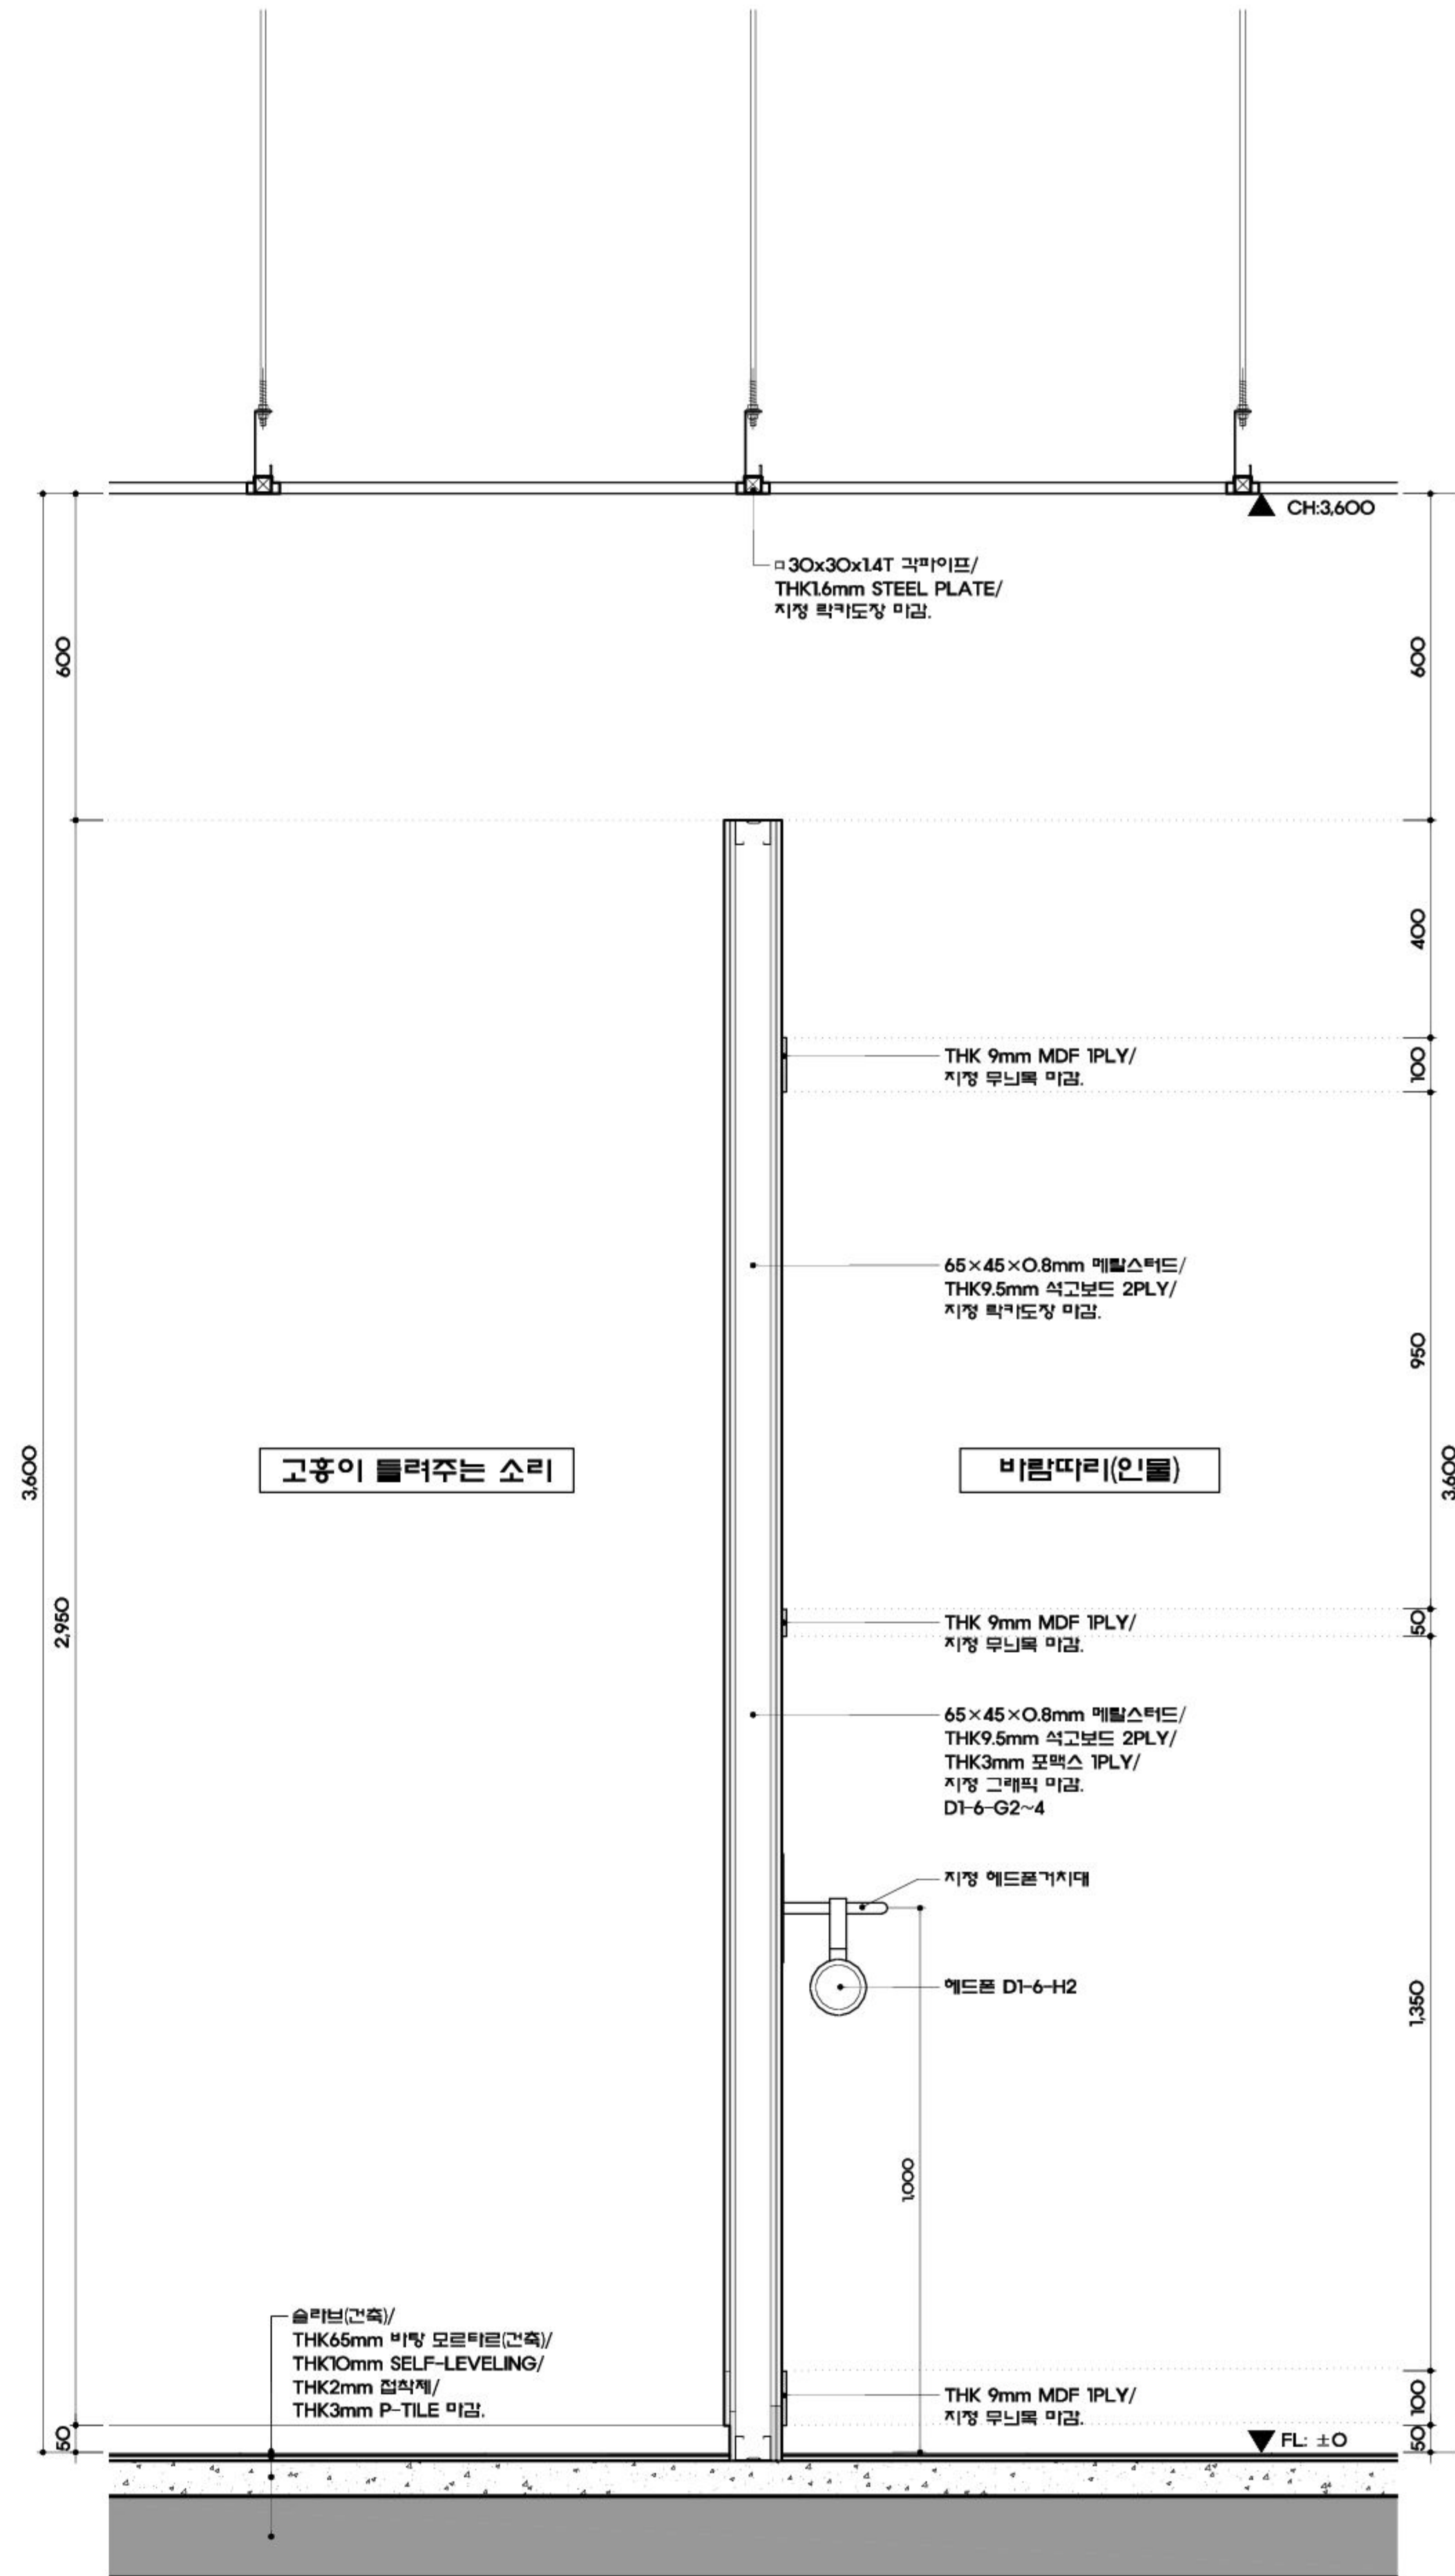

1 상세도

SCALE
A1:1/10 A3:1/20

2 상세도

SCALE
A1:1/10 A3:1/20




(株)유탑엔지니어링
UNIVERSITY TOP ENGINEERING & ARCHITECTS
전라남도 화순군 화순읍 교리 102-11번지
TEL: 062) 233-7041~5 / FAX: 062) 233-7047
서울특별시 서초구 양재동 279-2 WINDSTON BLD 19F
TEL: 02) 2046-2400 / FAX: 02) 3462-6442

MILESEUM
Creative Inspiration
682-3, Hannam-dong, Youngsan-gu,
Seoul, 140-692, Korea
Tel 02-540-4488
Fax 02-518-3064

공 사 명 PROJECT TITLE
덤방 분청 문화관
건립사업 건축설계 및
전시물제작설치

특기사항 NOTE

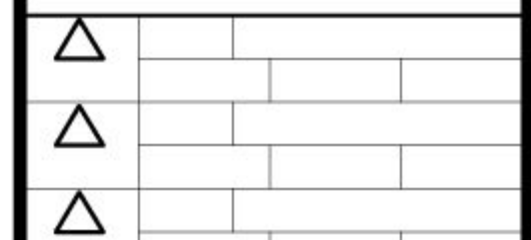



수정번호
도면명
D. 고흥, 이야기 꽃을 피우다
E. 고흥, 미래를 그리다
상세도-4

PROJECT NO.
승인
APPROVED
심사
CHECKED
제도
DRAWN
축척
SCALE
일자
DATE
2017.10

도면번호
DRAWING NO.
EX - 616


일련번호
SHEET NO.
080

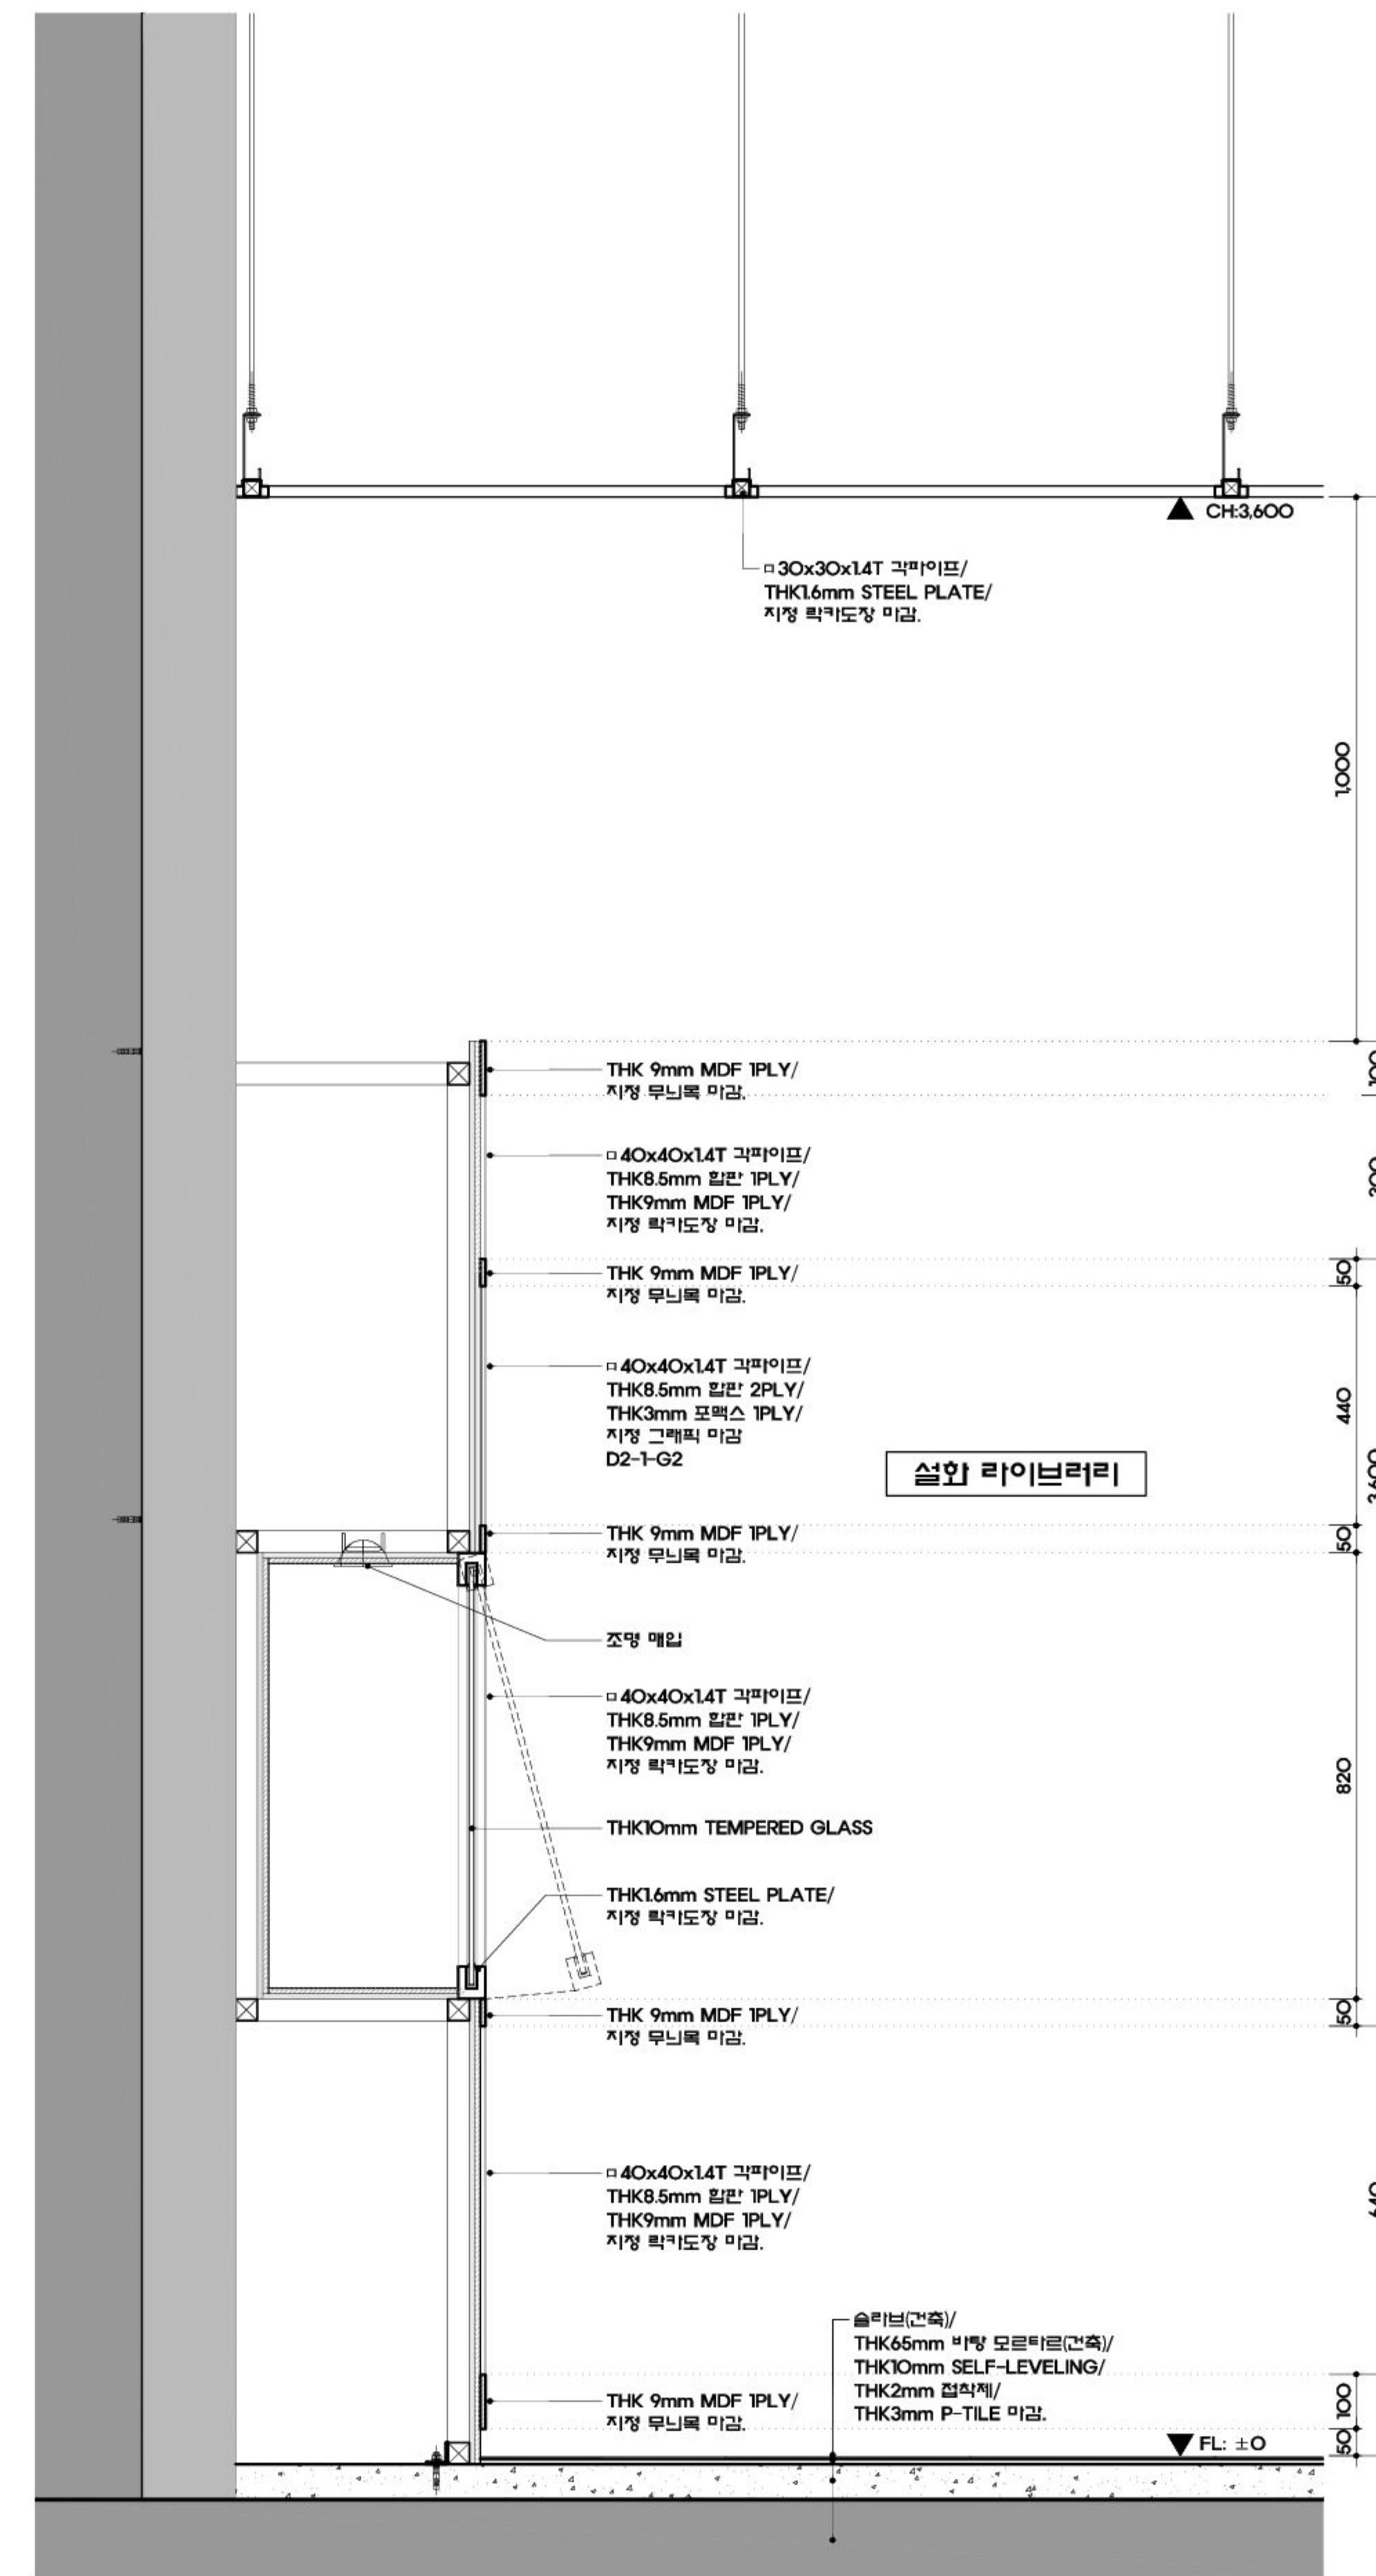

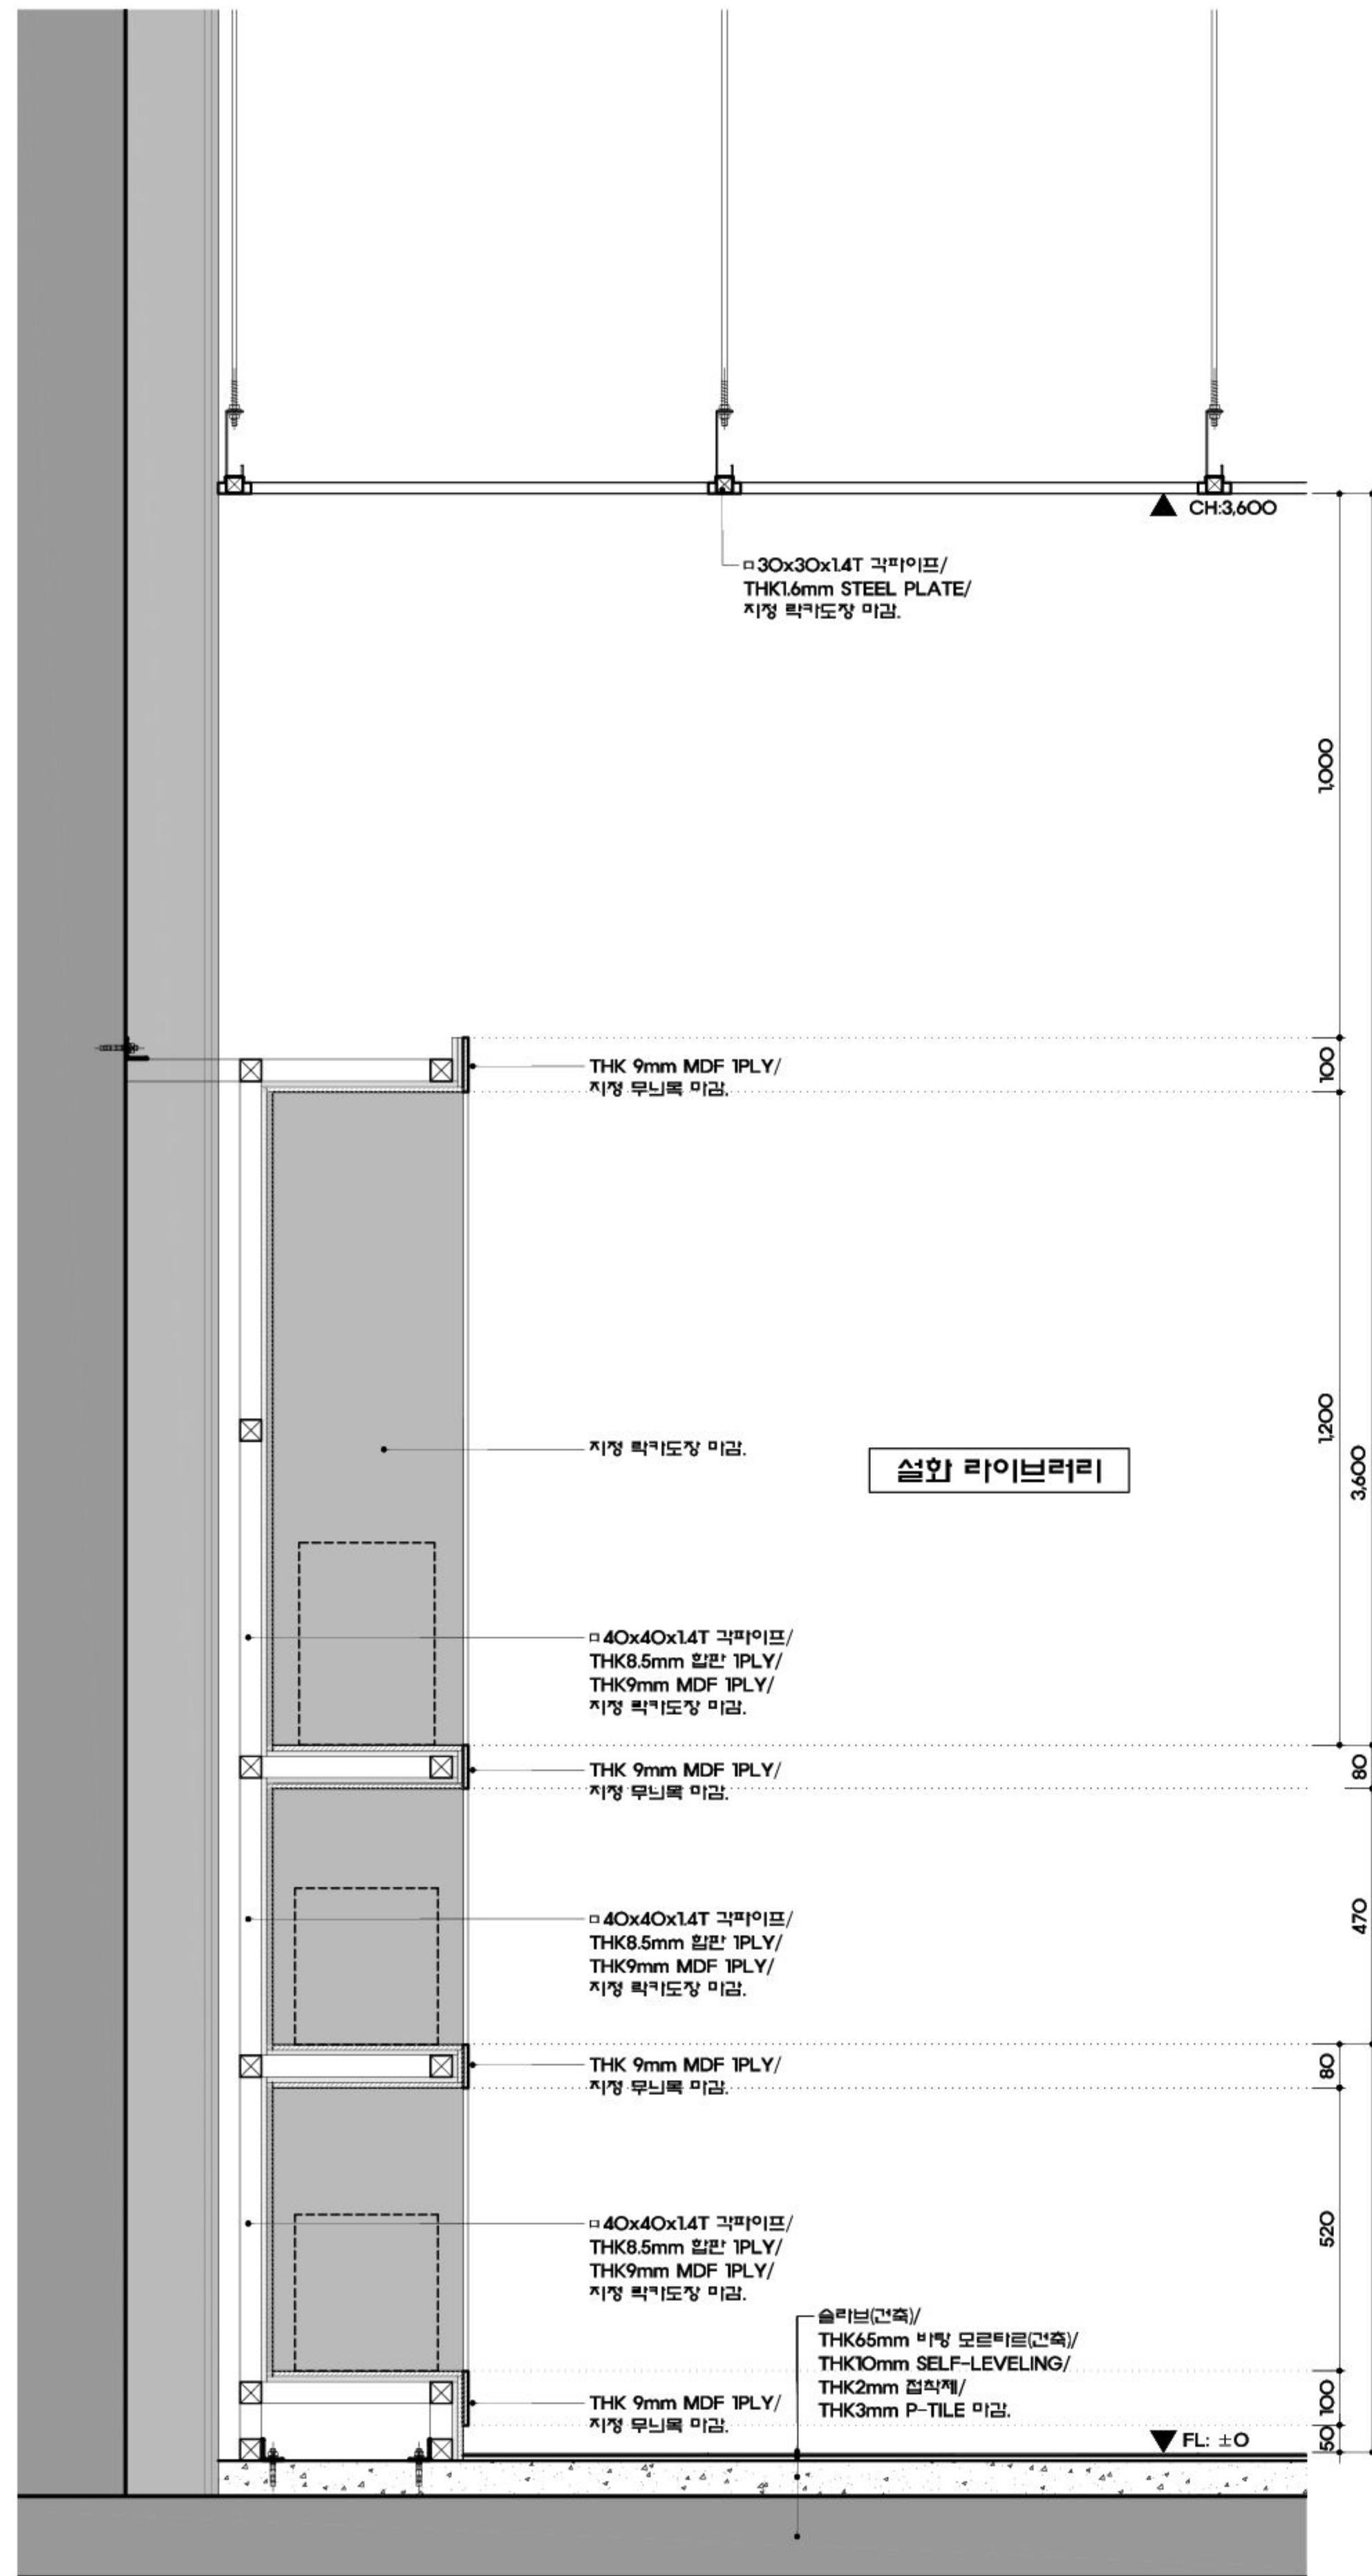

1 상세도

SCALE
A1:1/10 A3:1/20

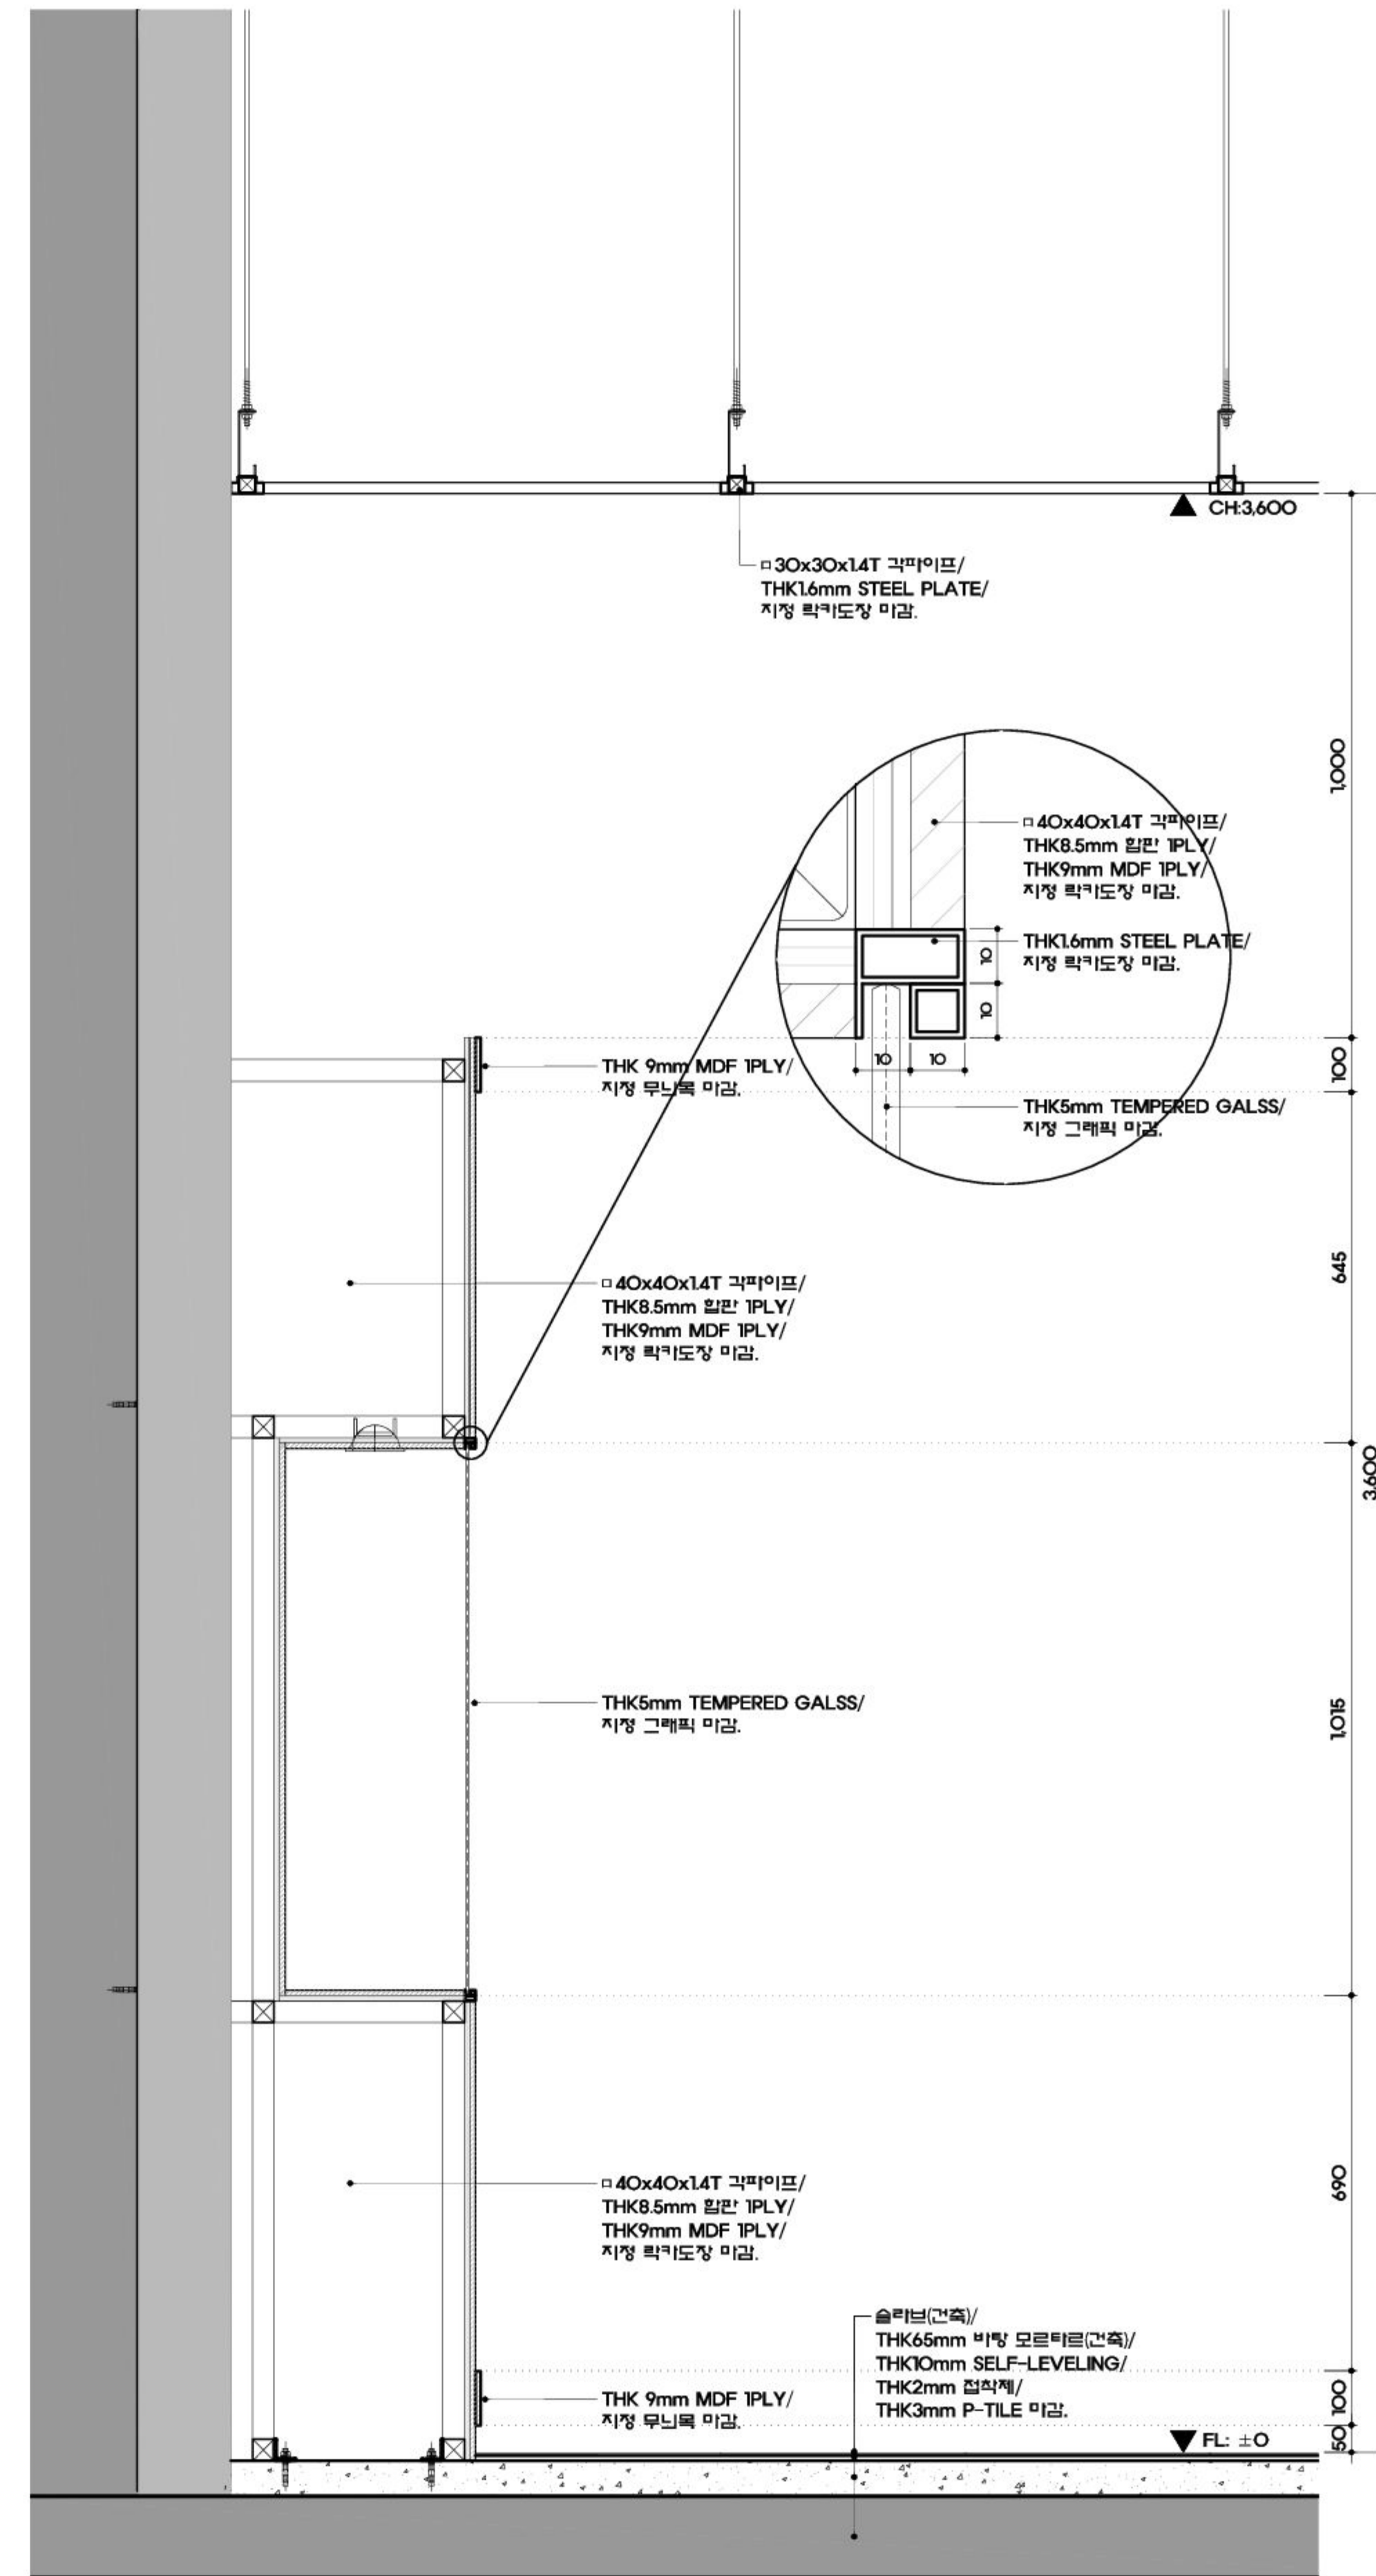

2 상세도

SCALE
A1:1/10 A3:1/20



(株)유탑엔지니어링
UNIVERSITY TOP ENGINEERING & ARCHITECTS
전라남도 화순군 화순읍 교리 102-11번지
TEL: 062) 233-7041 ~ 5 / FAX: 062) 233-7047
서울특별시 서초구 양재동 279-2 WINDSTON BLD 19F
TEL: 02) 2046-2400 / FAX: 02) 3462-6442

MILESEUM
Creative Inspiration

682-3, Hannam-dong, Youngsan-gu,
Seoul, 140-692, Korea

Tel 02-540-4488
Fax 02-518-3044

공 사 명 PROJECT TITLE
덤방 분청 문화관
건립사업 건축설계 및
전시물제작설치

특기사항 NOTE

△	
△	
△	

	일 자	수정내용	
	수정번호	제 도	심 사 승 인
도면명 DRAWING TITLE			
D. 고흥, 이야기 꽃을 피우다			
E. 고흥, 미래를 그리다			
상세도-6			

PROJECT NO.	
승 인	이정수
APPROVED	
심 사	현재준
CHECKED	
제 도	박혜미
DRAWN	
축 척	A1 : 1/10
SCALE	A3 : 1/20
일 자	2017.10
DATE	

도면번호 DRAWING NO.

EX - 618

일련번호 SHEET NO.

082



(株)유탑엔지니어링
UNIVERSITY TOP ENGINEERING & ARCHITECTS
전라남도 화순군 화순읍 교리 102-11번지
TEL: 062) 233-7041~5 / FAX: 062) 233-7047
서울특별시 서초구 양재동 279-2 WINDSTON BLD 19F
TEL: 02) 2046-2400 / FAX: 02) 3462-6642


MILESEUM

Creative Inspiration
682-3, Hannam-dong, Youngsan-gu,
Seoul, 140-692, Korea

Tel 02-540-4488
Fax 02-518-3064


공 사 명 PROJECT TITLE
덤방 분청 문화관
건립사업 건축설계 및
전시물제작설치

특기사항 NOTE

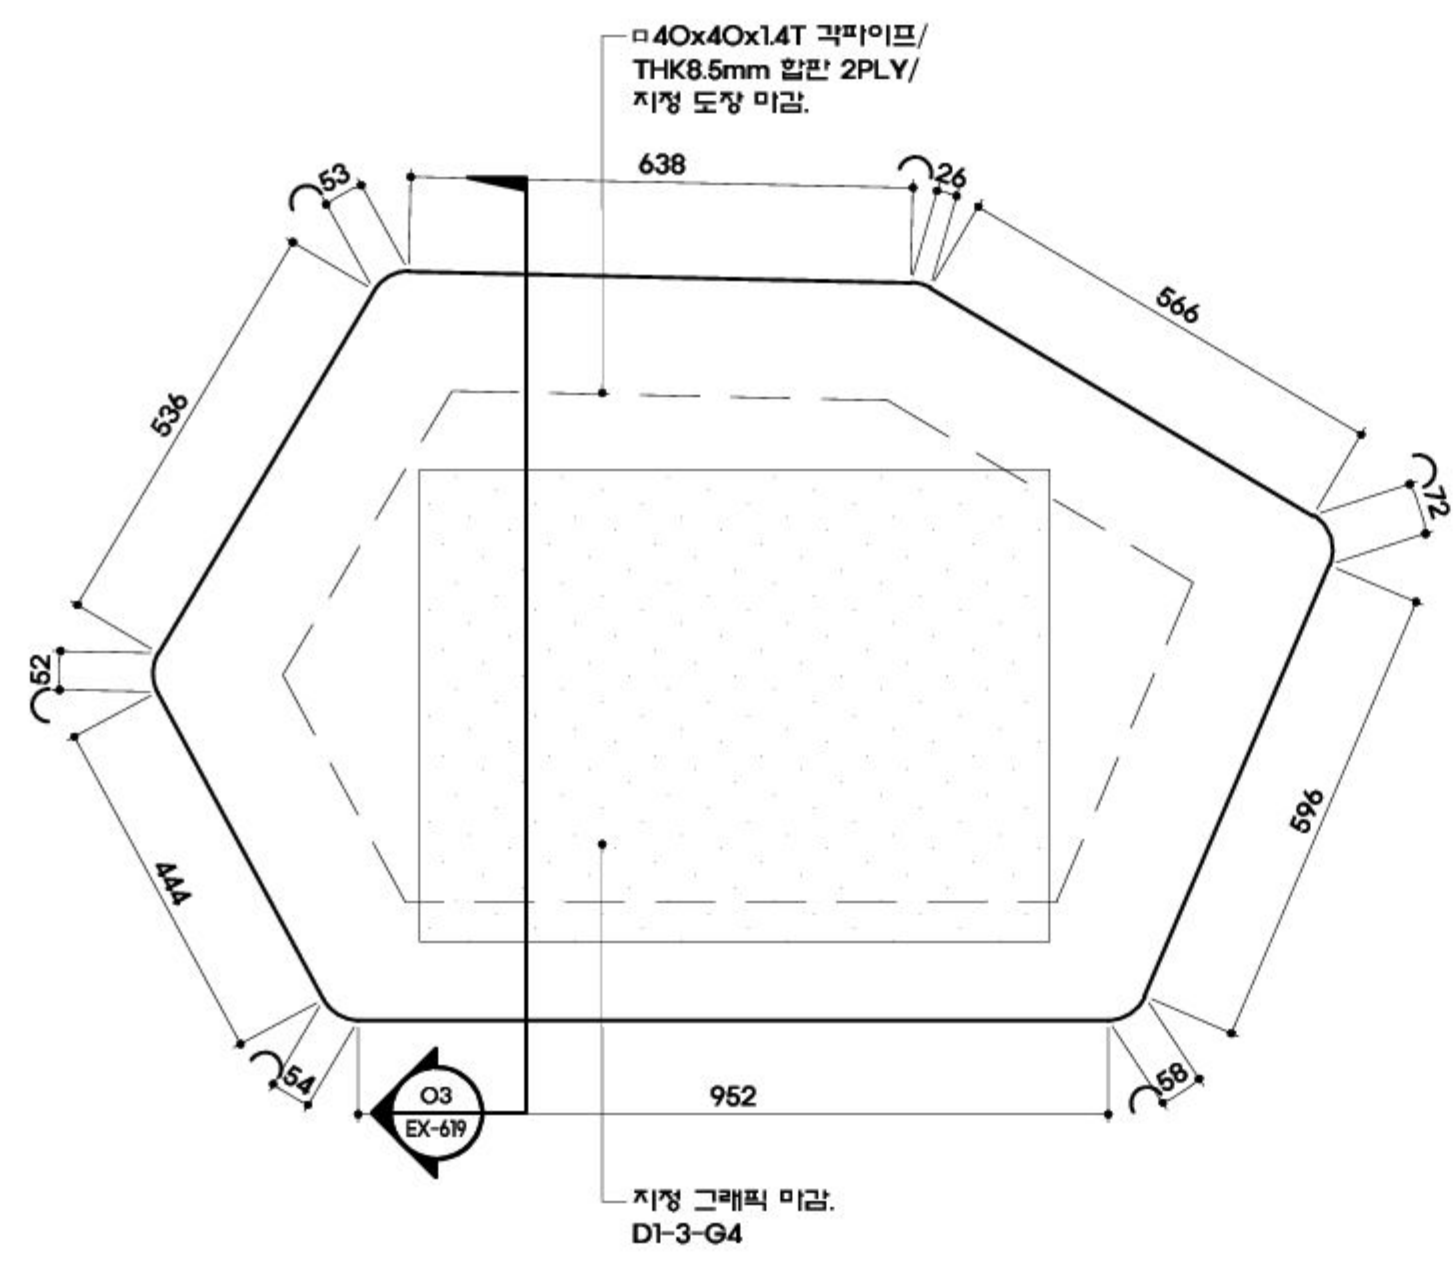


1 평면도

SCALE
A1:1/10 A3:1/20

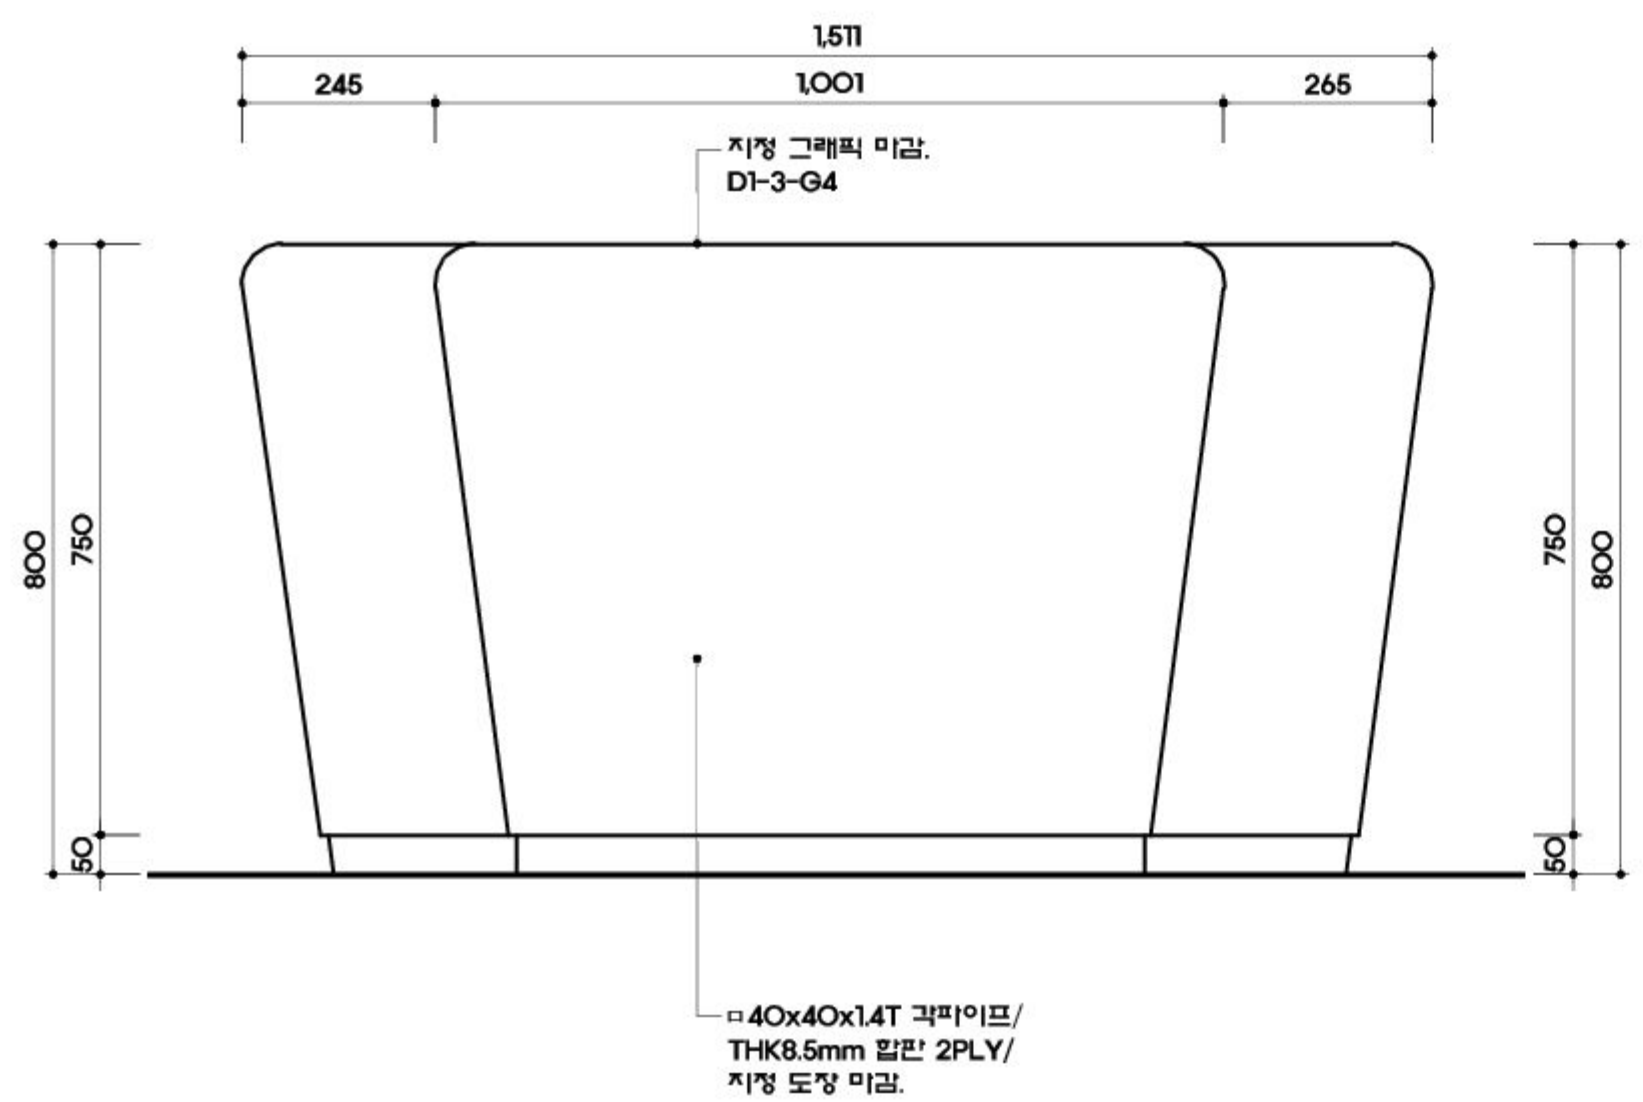

2 입면도

SCALE
A1:1/10 A3:1/20

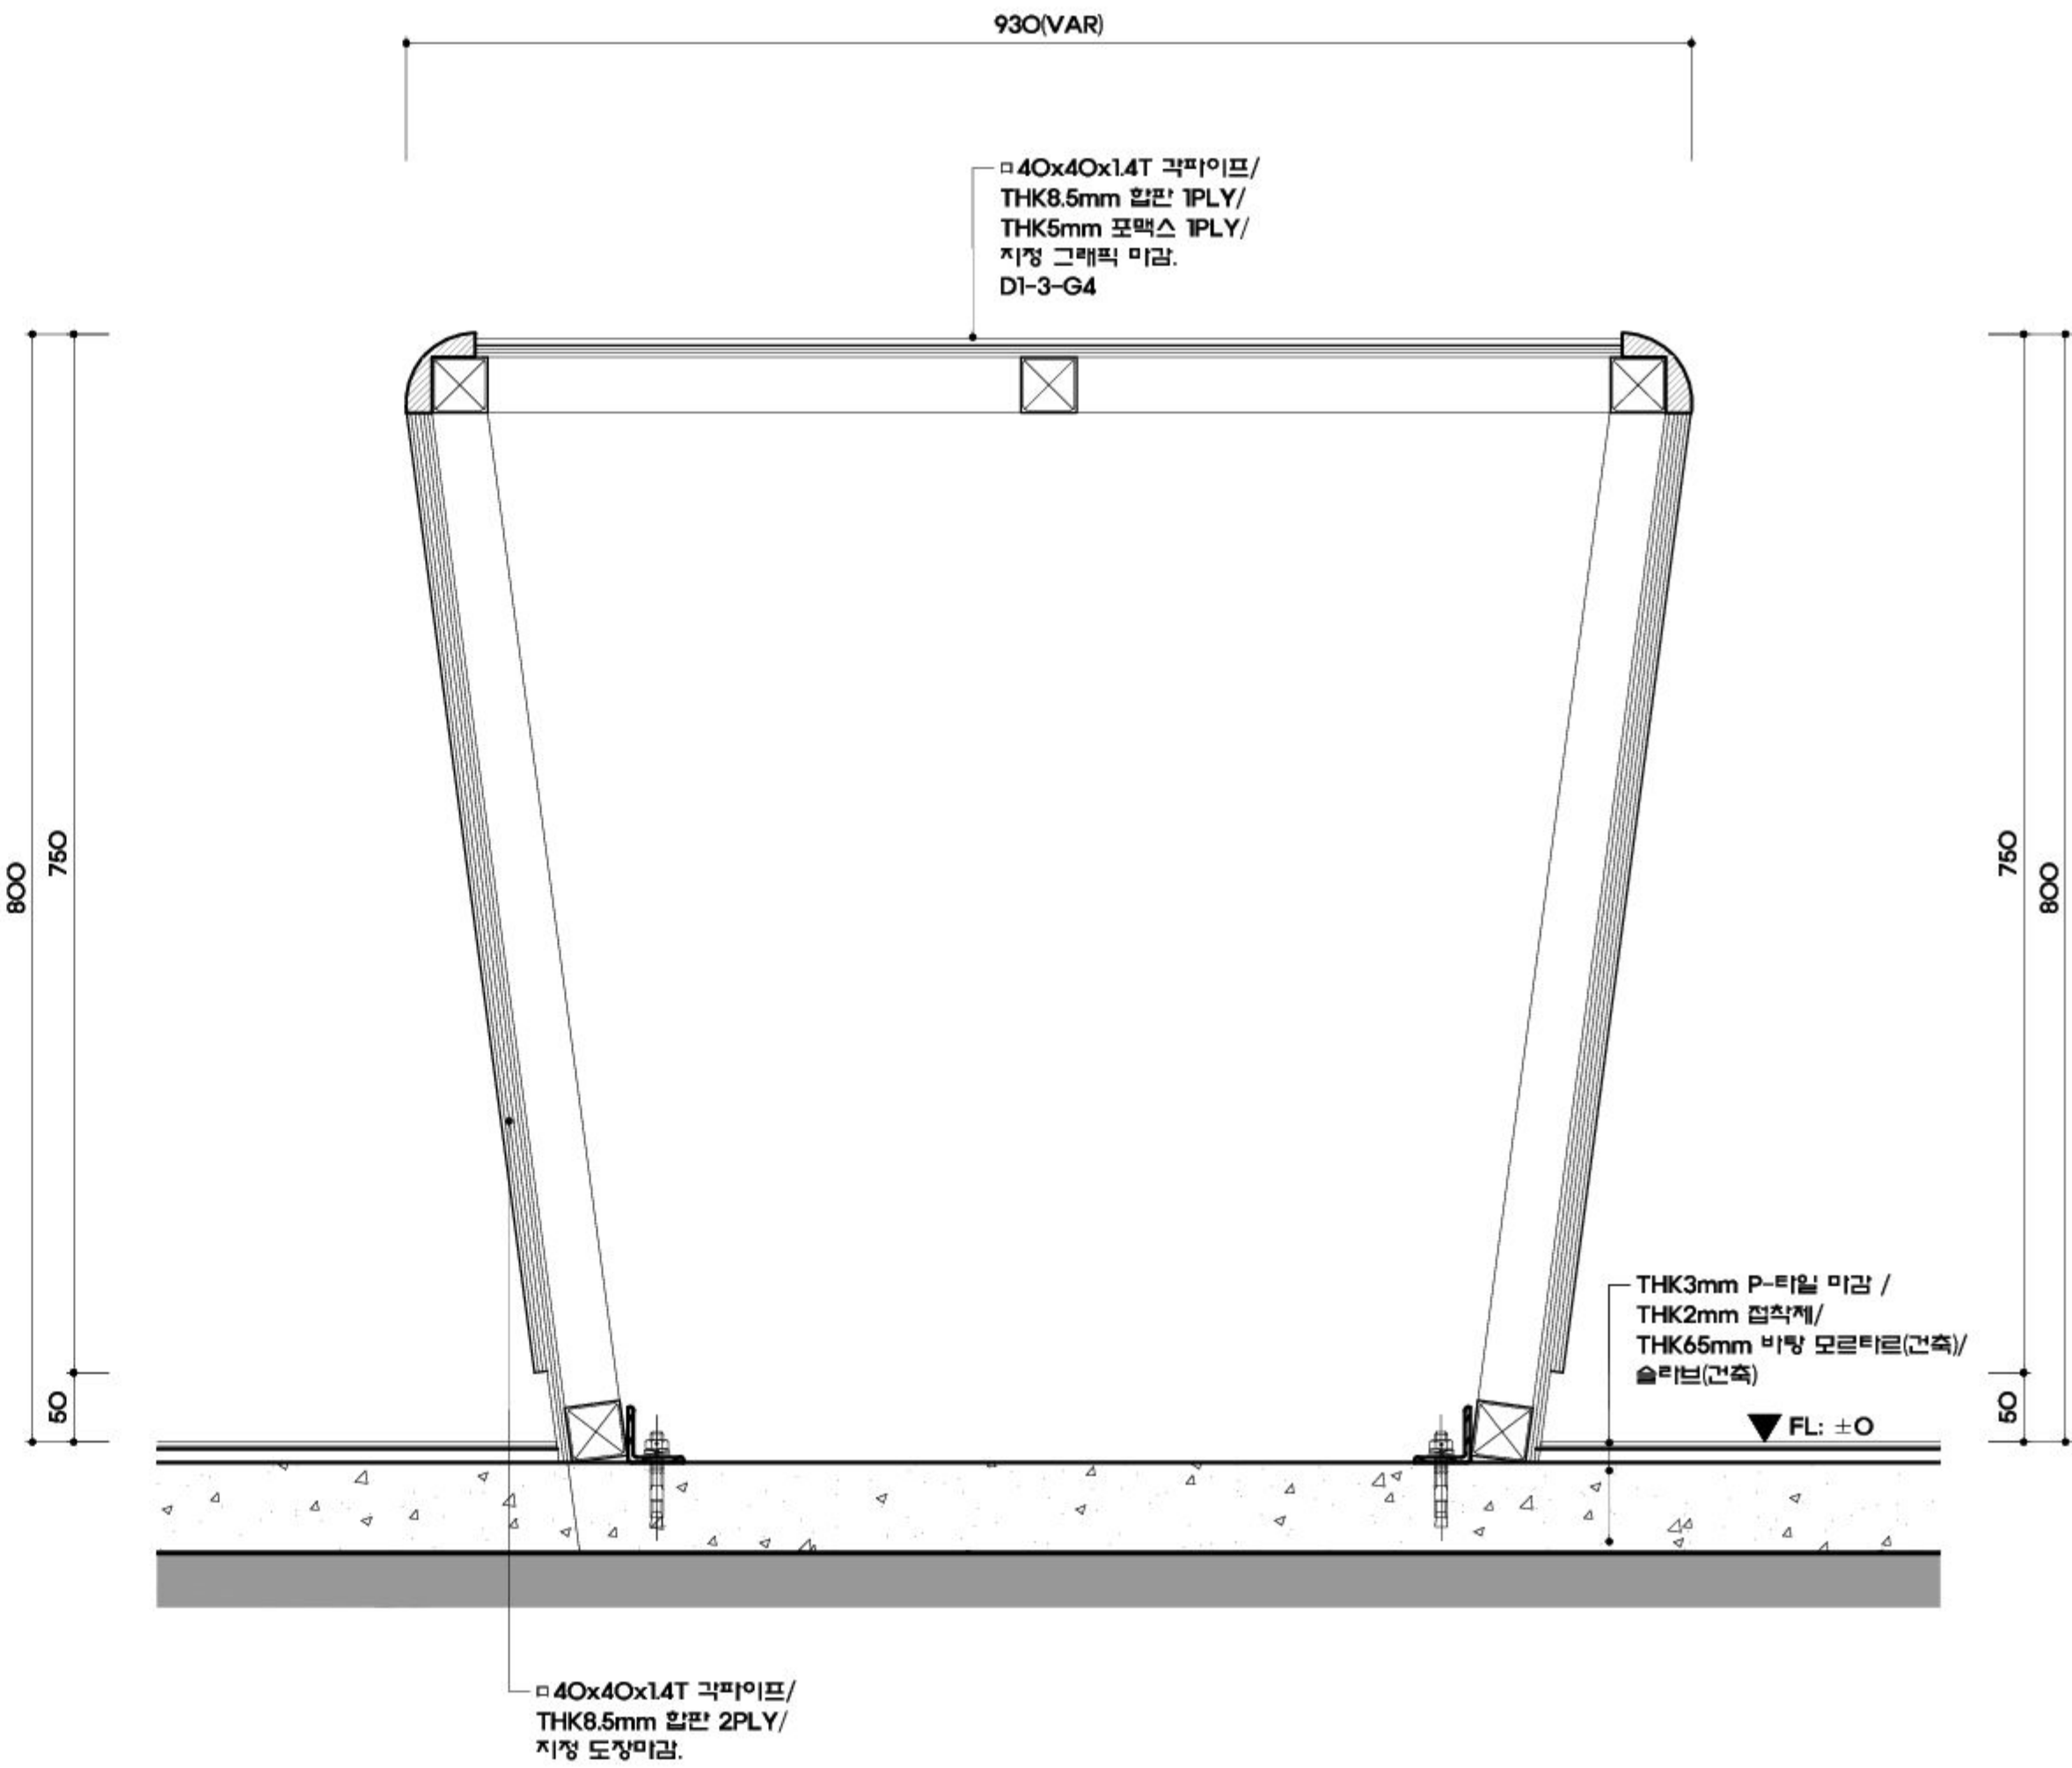

3 상세도

SCALE
A1:1/5 A3:1/10





△	
△	
△	

일 자 수정내용
수정번호 제 도 심 사 승 인
도 면 명 DRAWING TITLE
D. 고흥, 이야기 꽃을 피우다
E. 고흥, 미래를 그리다
상세도-7

PROJECT NO.	
승 인	이정수
APPROVED	
심 사	현재준
CHECKED	
제 도	박혜미
DRAWN	
축 척	A1 : 1/5, 10
SCALE	A3 : 1/10, 20
일 자	2017.10
DATE	

도면번호 DRAWING NO.
EX - 619

일련번호 SHEET NO.
083

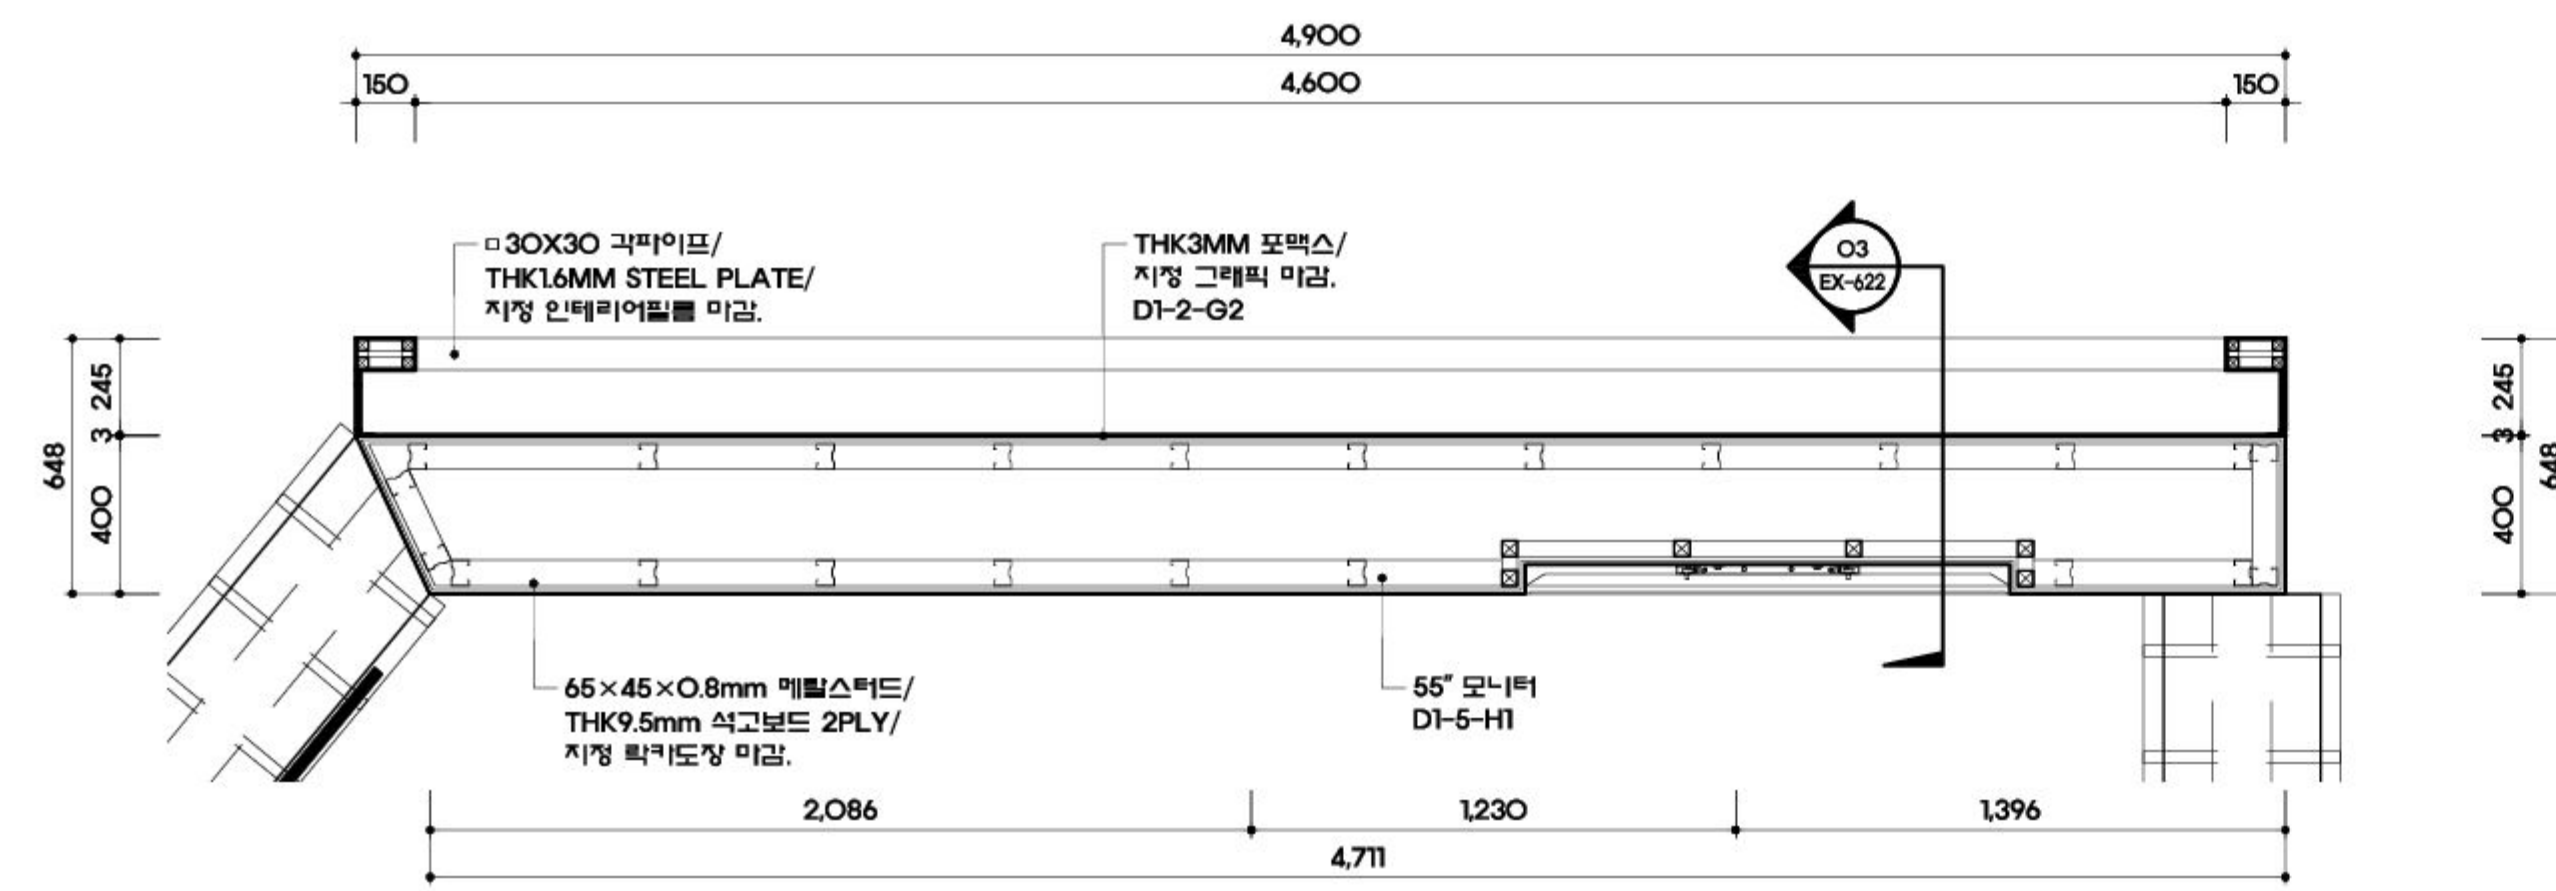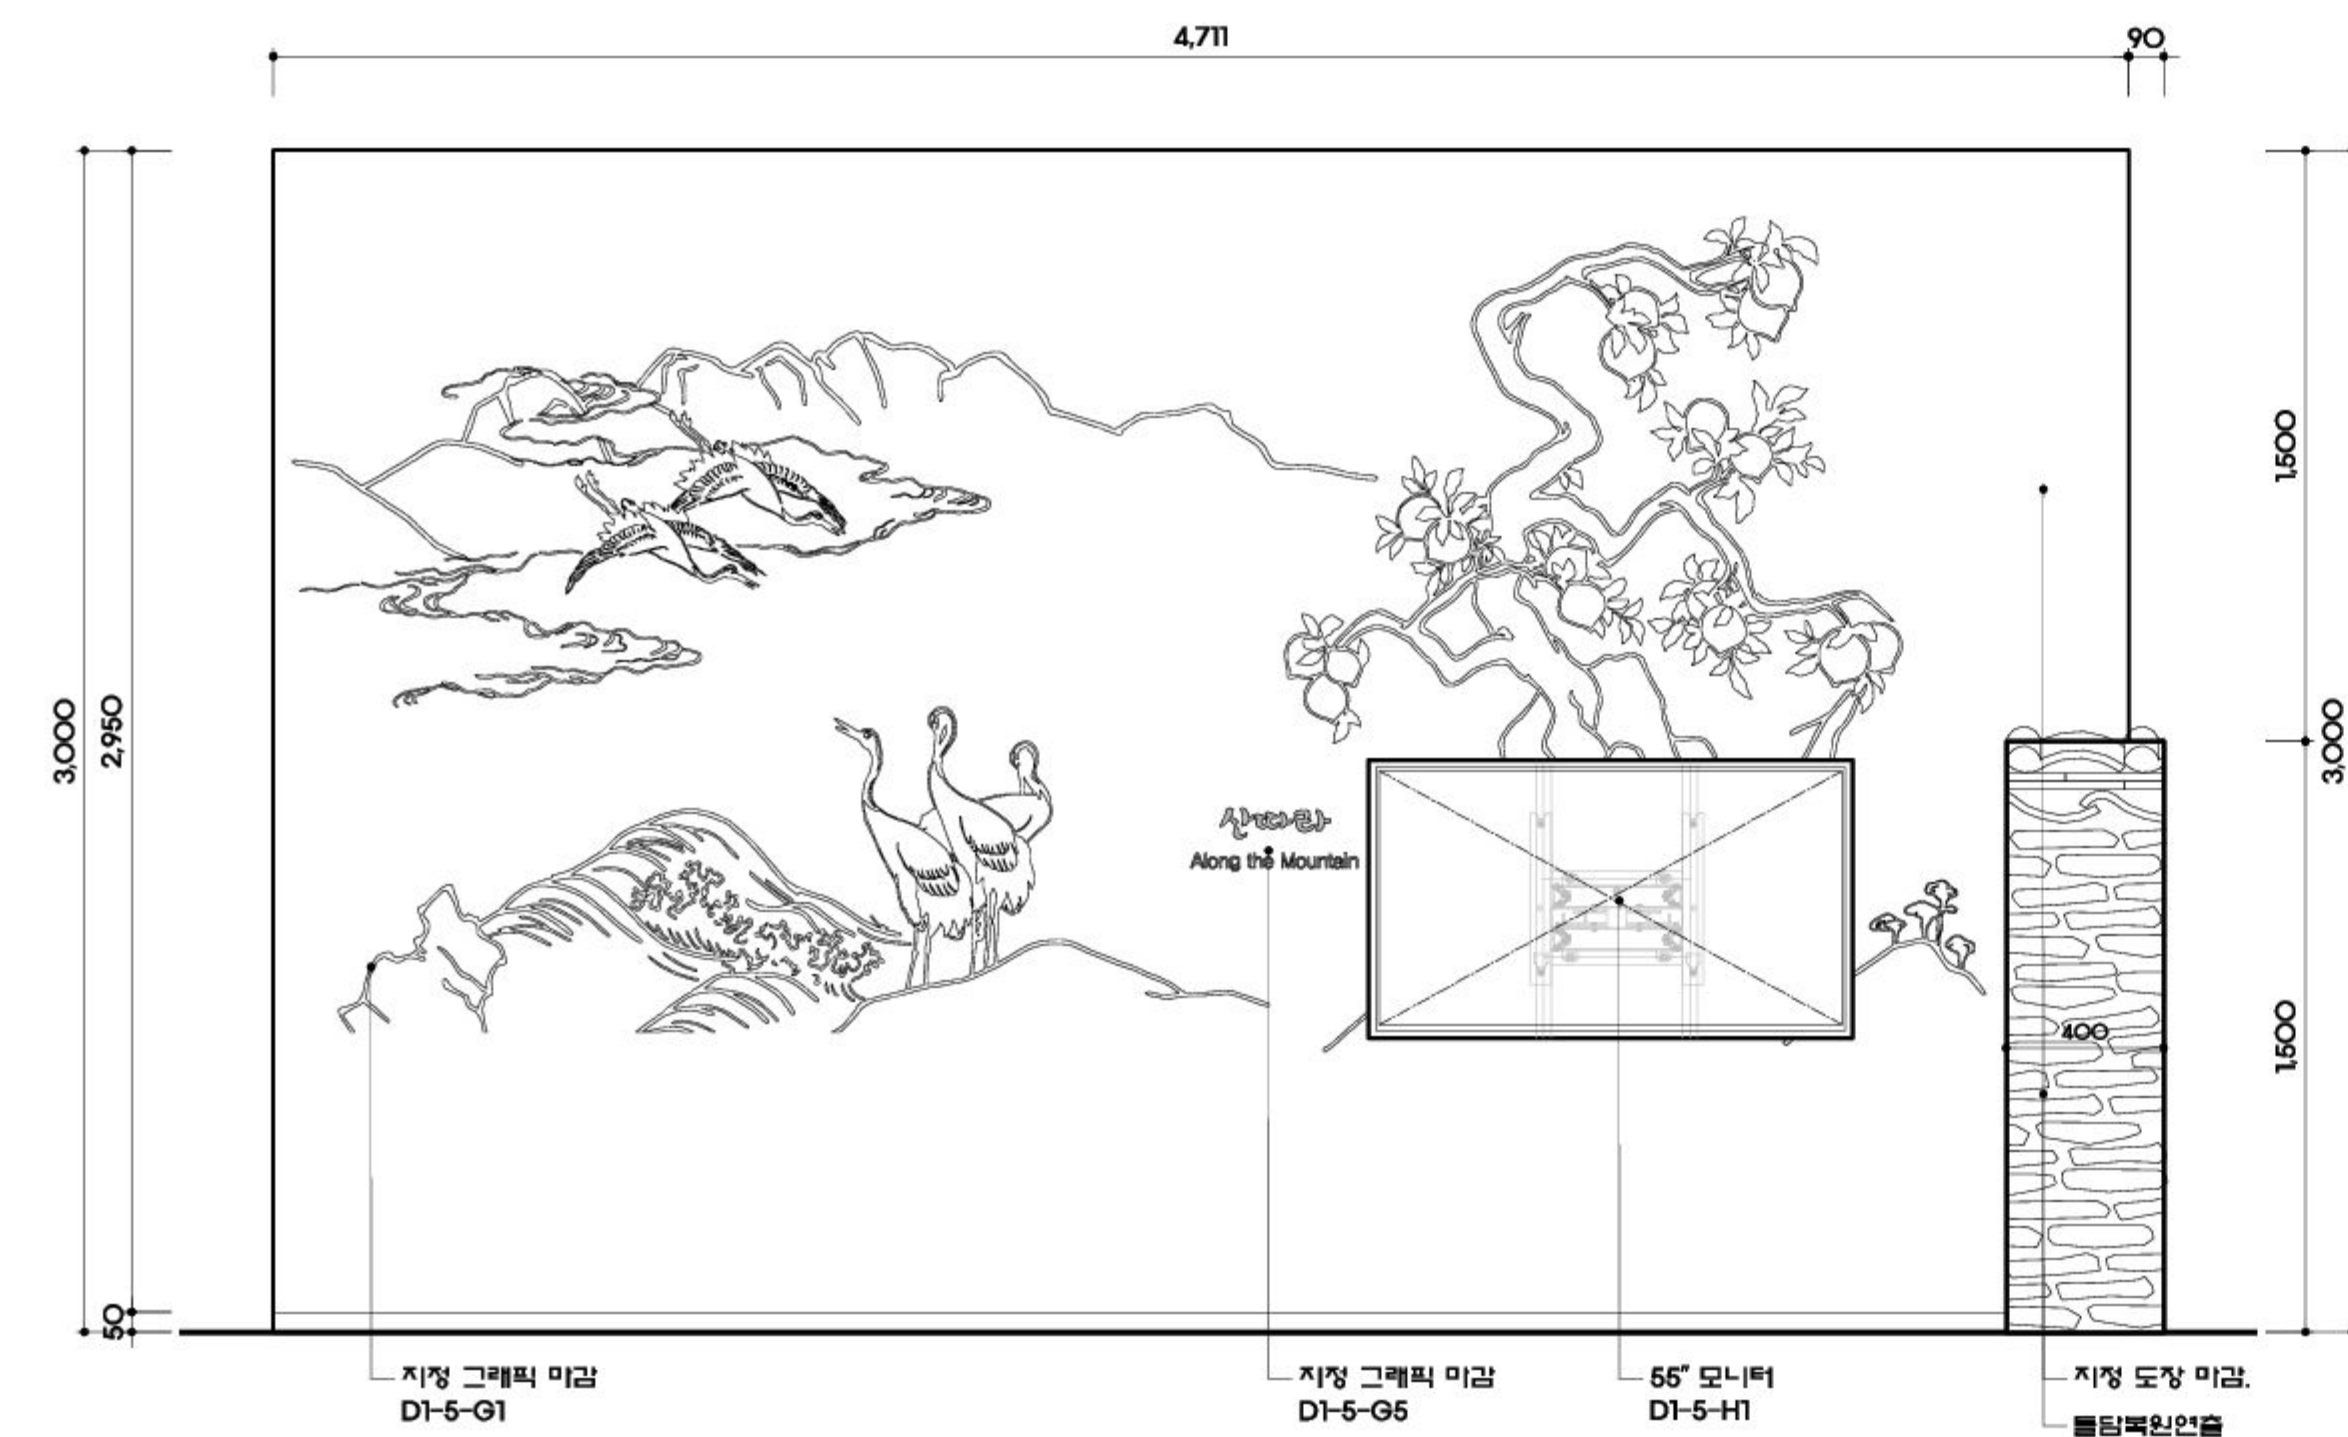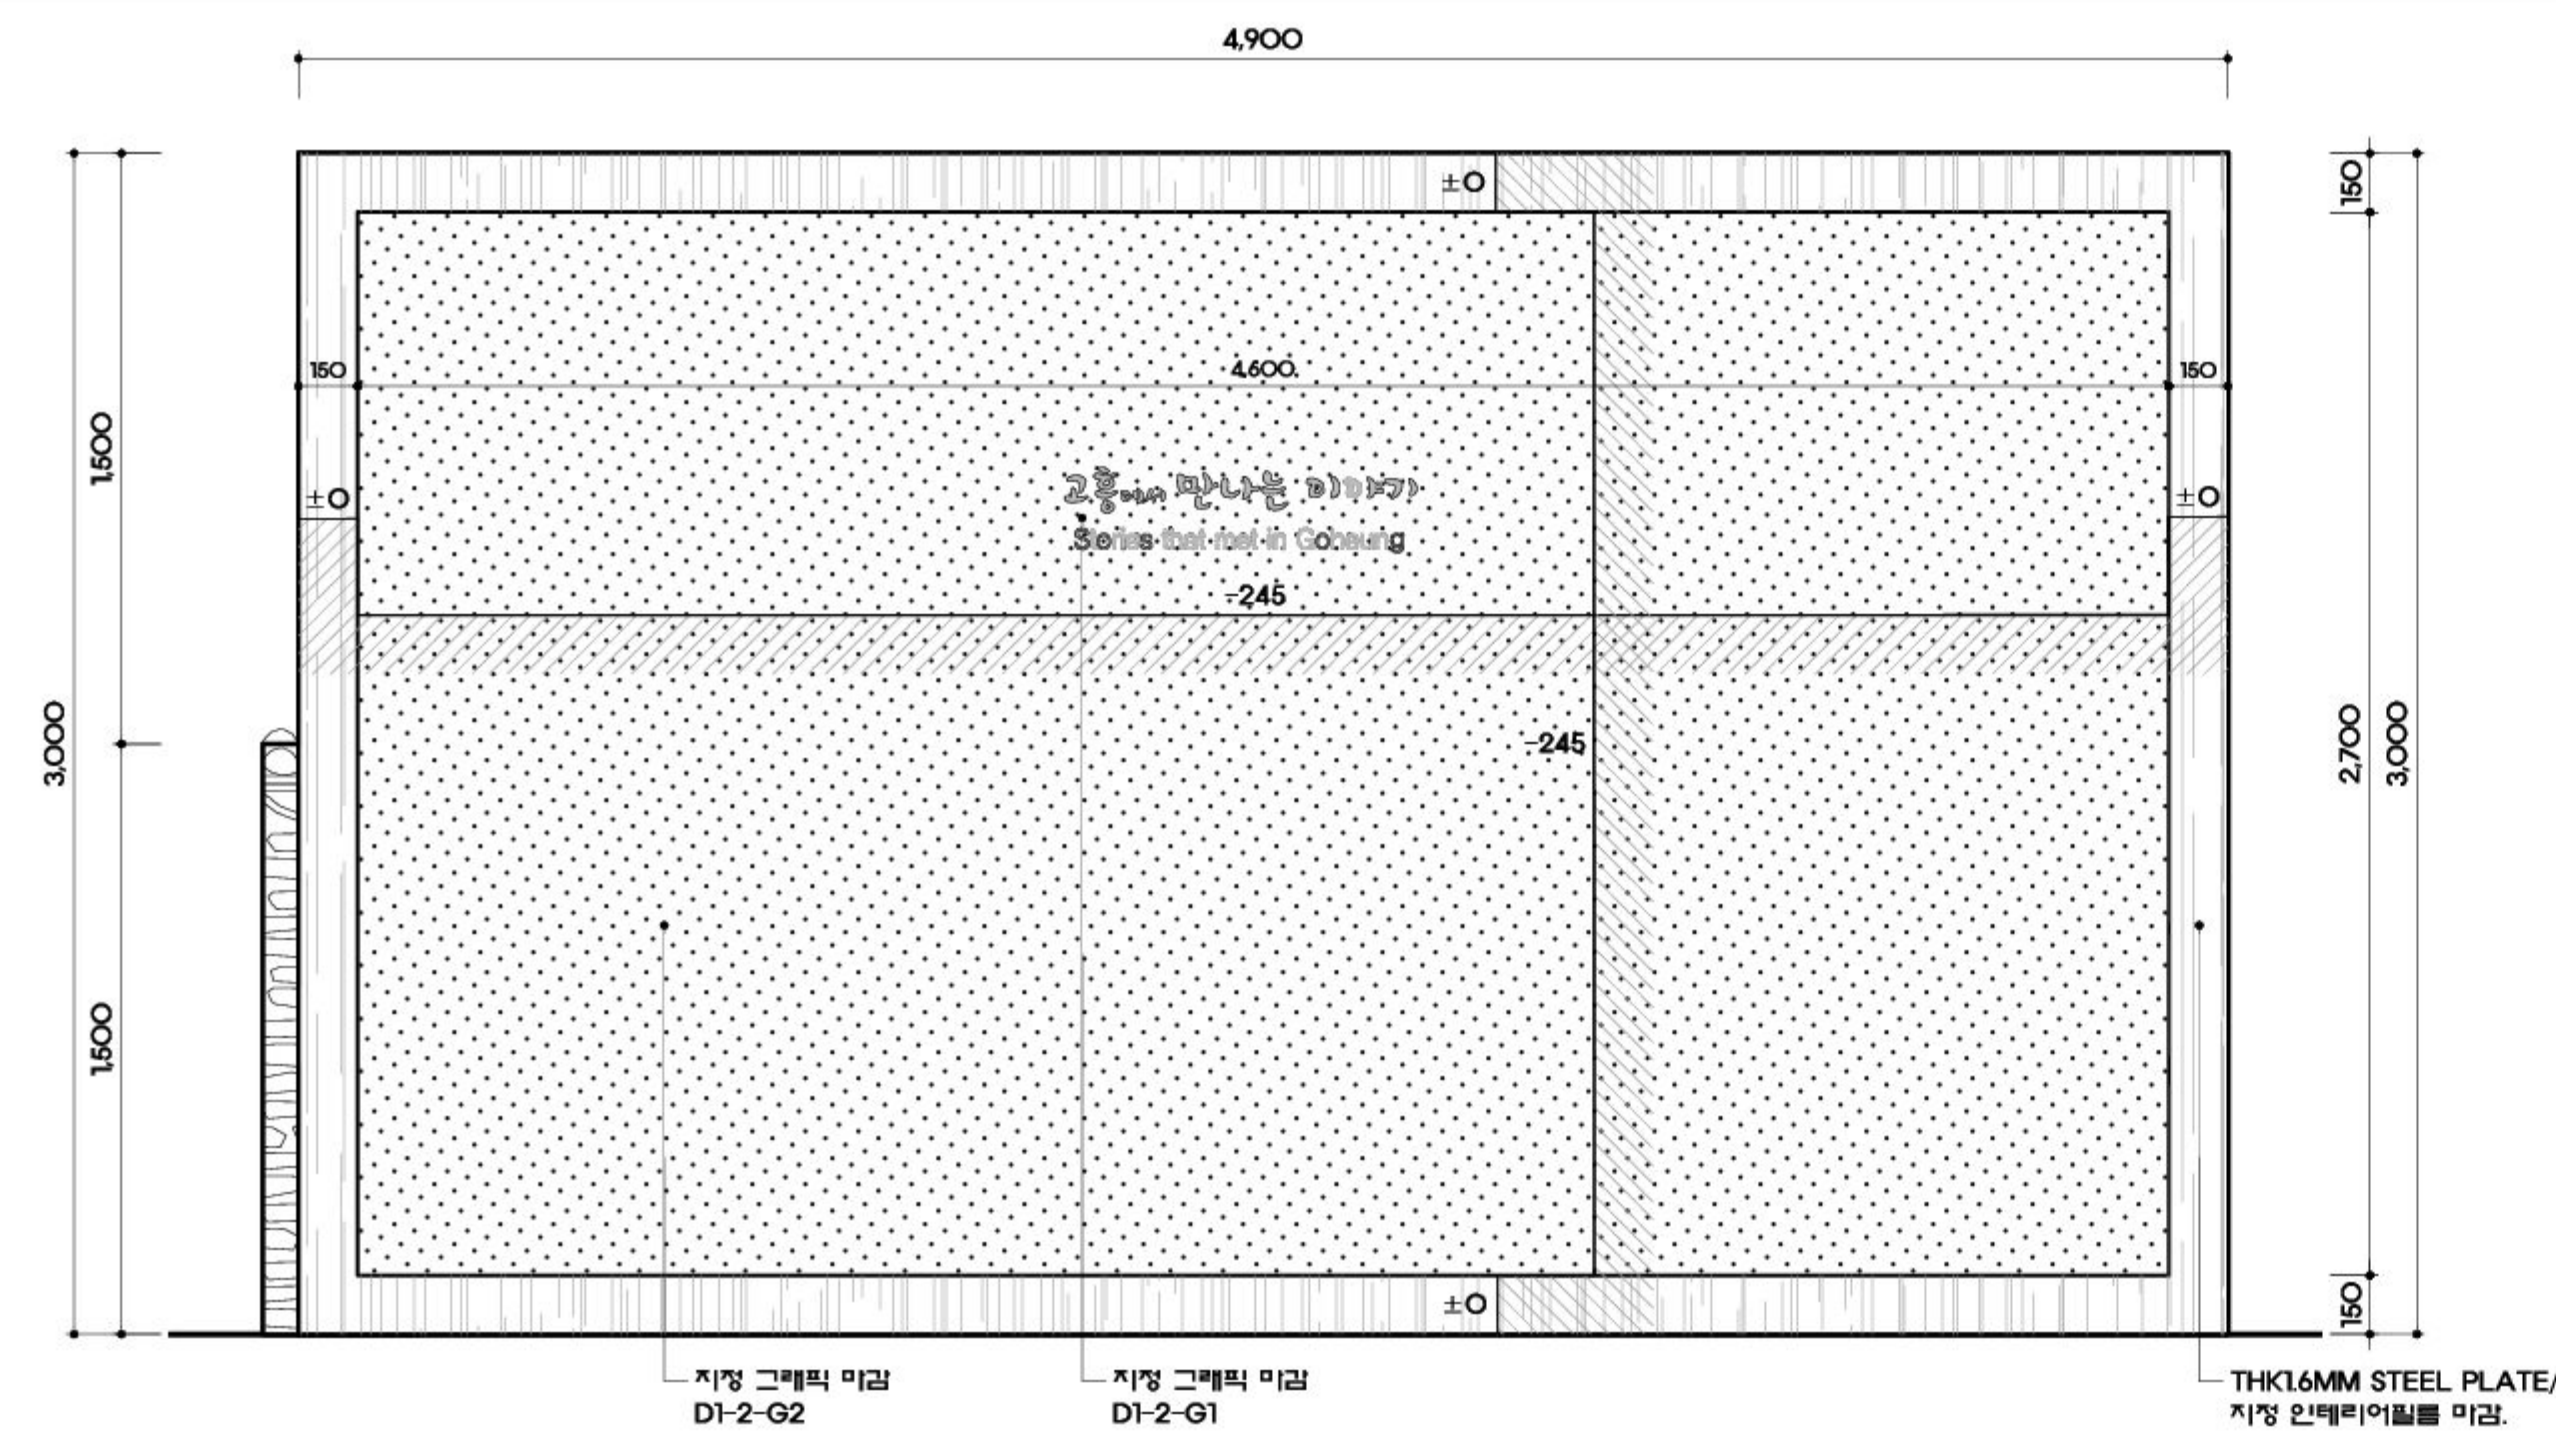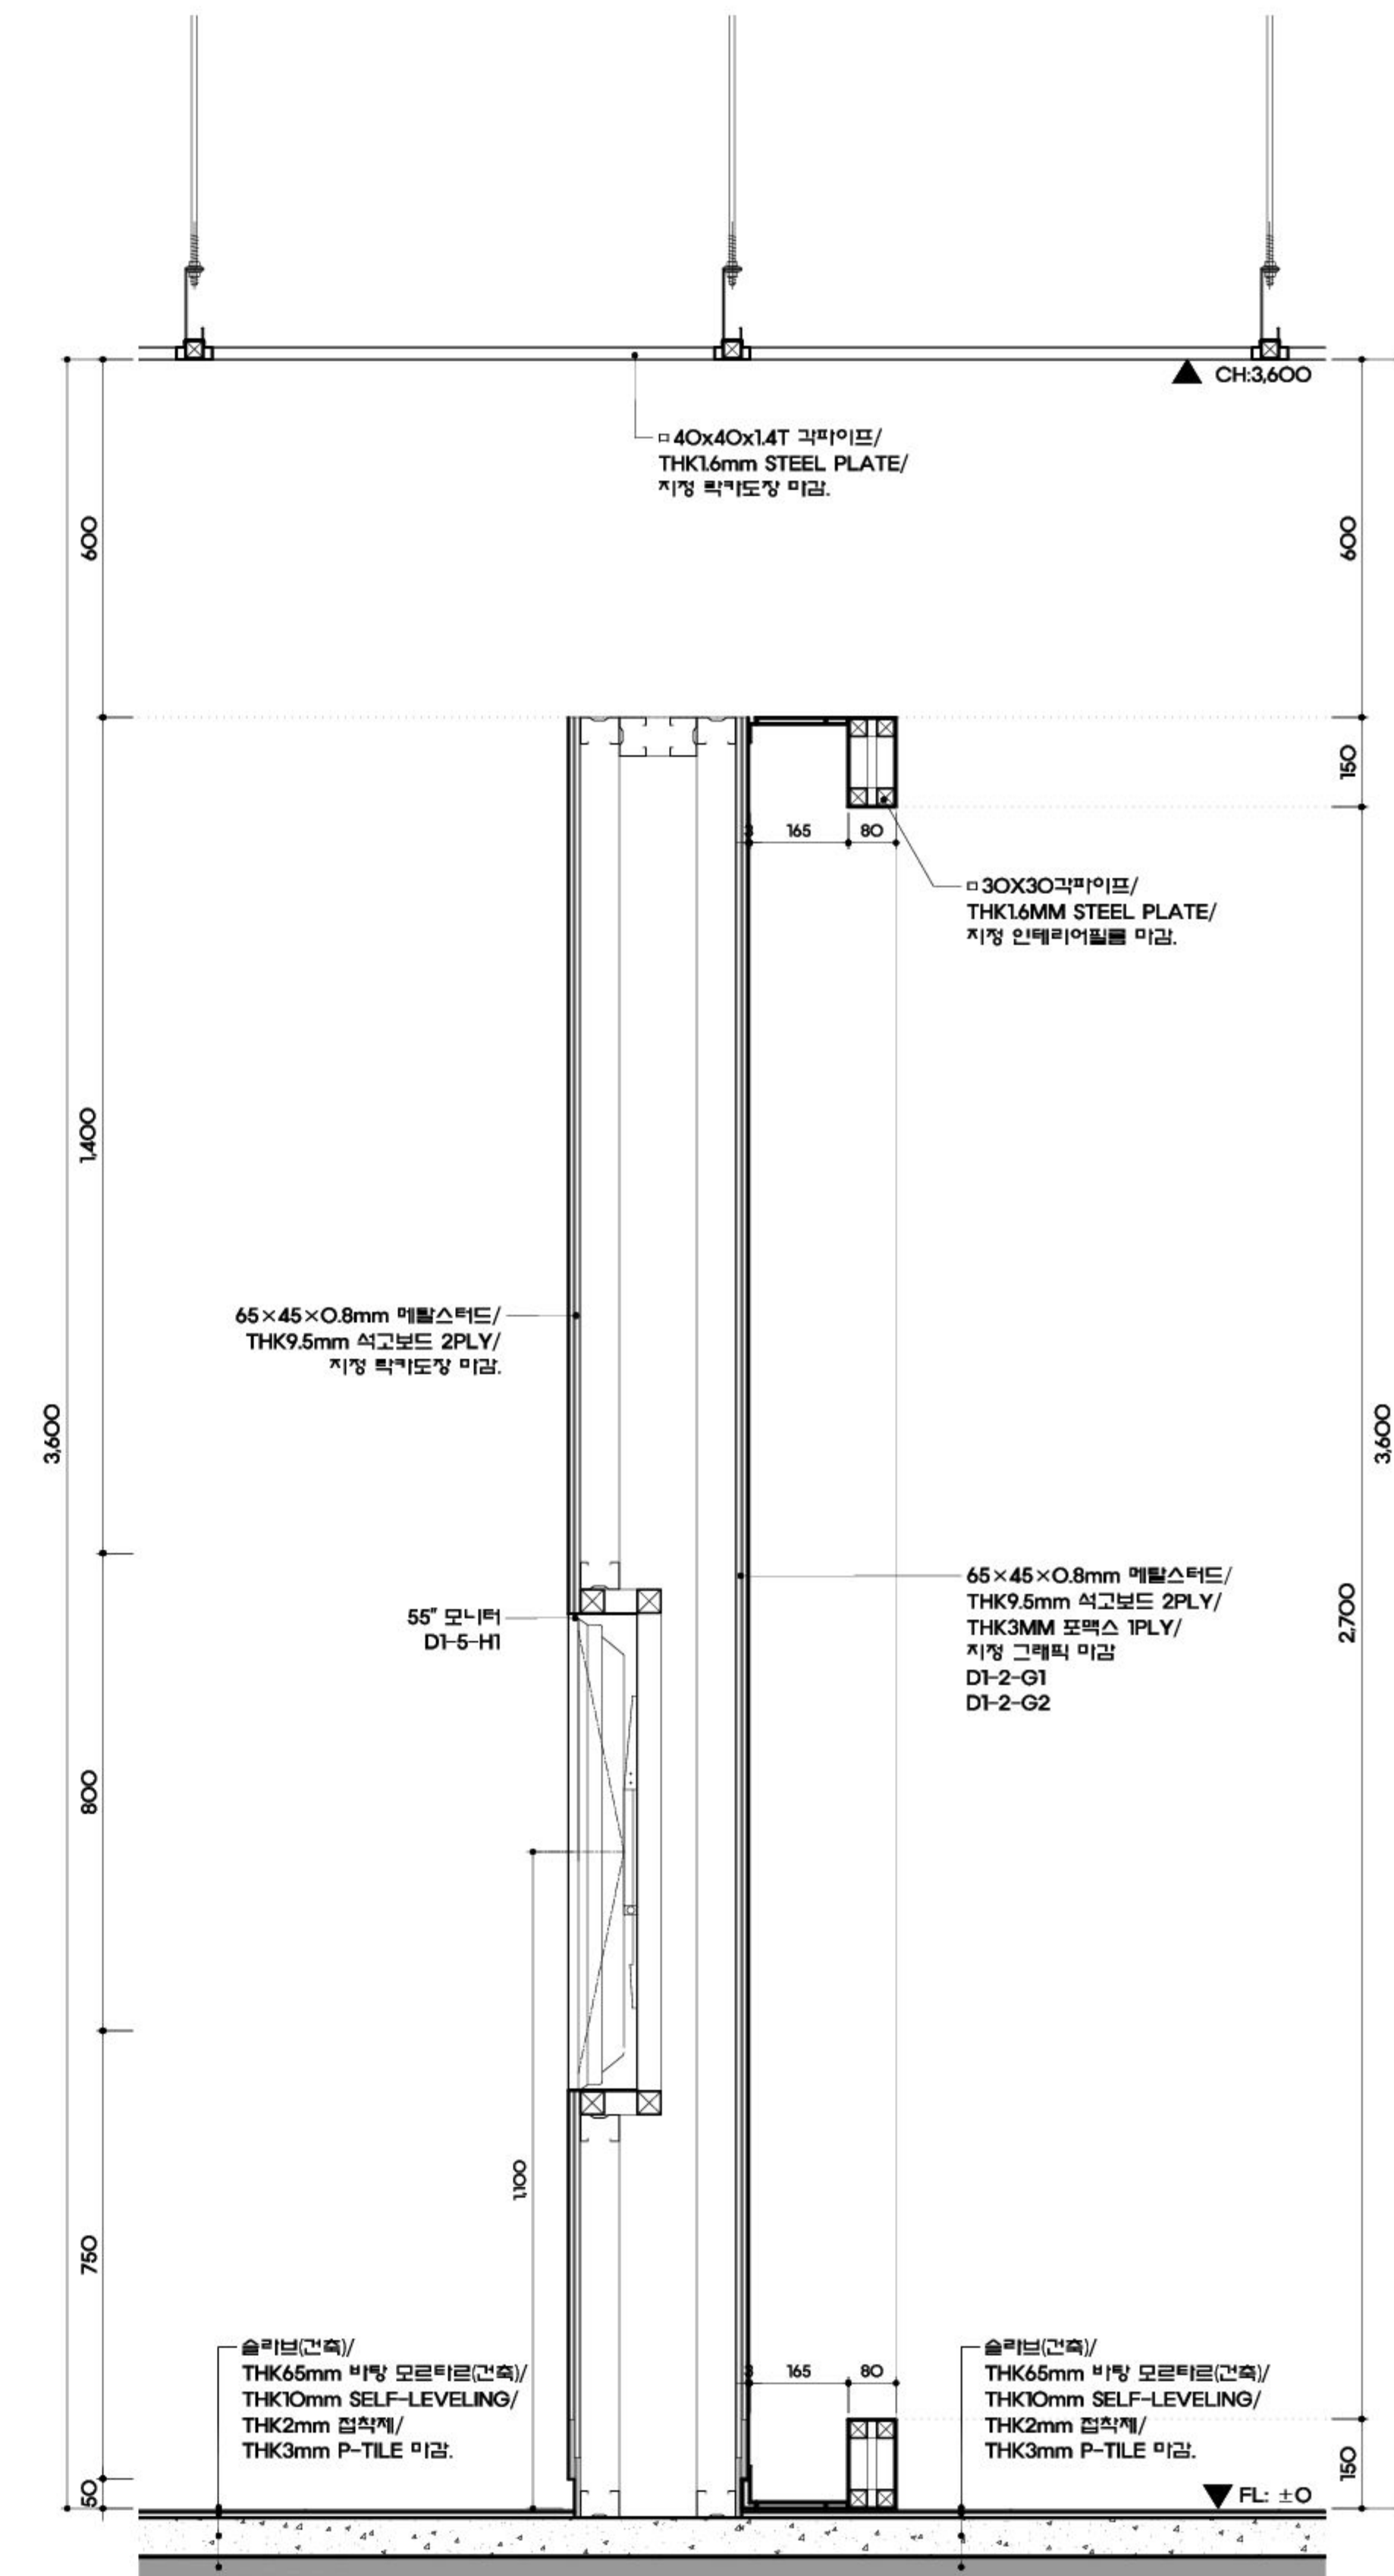

(株)유탑 엔지니어링
建築士事務所
UNIVERSE TOP ENGINEERING & ARCHITECTS

전라남도 화순군 화순읍 교리 102-11번지
TEL: 062) 233-7041-5 / FAX: 062) 233-7047
서울특별시 서초구 양재동 275-2 WINDSTON B/D 19F
TEL: 02) 2046-2400 / FAX: 02) 3462-6642

MILESEUM
Creative Inspiration
682-3, Hannam-dong, Youngsan-gu,
Seoul, 140-892, Korea

682-3, Hannam-dong, Youngsan-gu,
Seoul, 140-892, Korea

Tel 02-540-4488
Fax 02-518-3064

Tel 02-540-4488
Fax 02-518-3064

THE UNIVERSITY OF CHICAGO PRESS

공 사 명 PROJECT TITLE

덤병 분청 문화관

건립사업 건축설계 및

전시물제작설치

특기사항 NOTE

△			
△			
△			

	일 자	수정내용	

수정번호	제 도	심 사	승 인
도 면 명 DRAWING TITLE			

D. 고흥, 이야기 꽃을 피우다
고흥, 미래를 그리다

상세도-10

PROJECT NO.	
-------------	--

승 인 APPROVED	이정수
-----------------	-----

심 사 CHECKED	연재은
제 도 DRAWN	박예미
측 적 SCALE	A1 : 1/10, 20 A3 : 1/20, 40
일 자 DATE	2017.10


도면번호 DRAWING NO.

EX - 622


일련번호 SHEET NO.

086


A1(841X594mm)

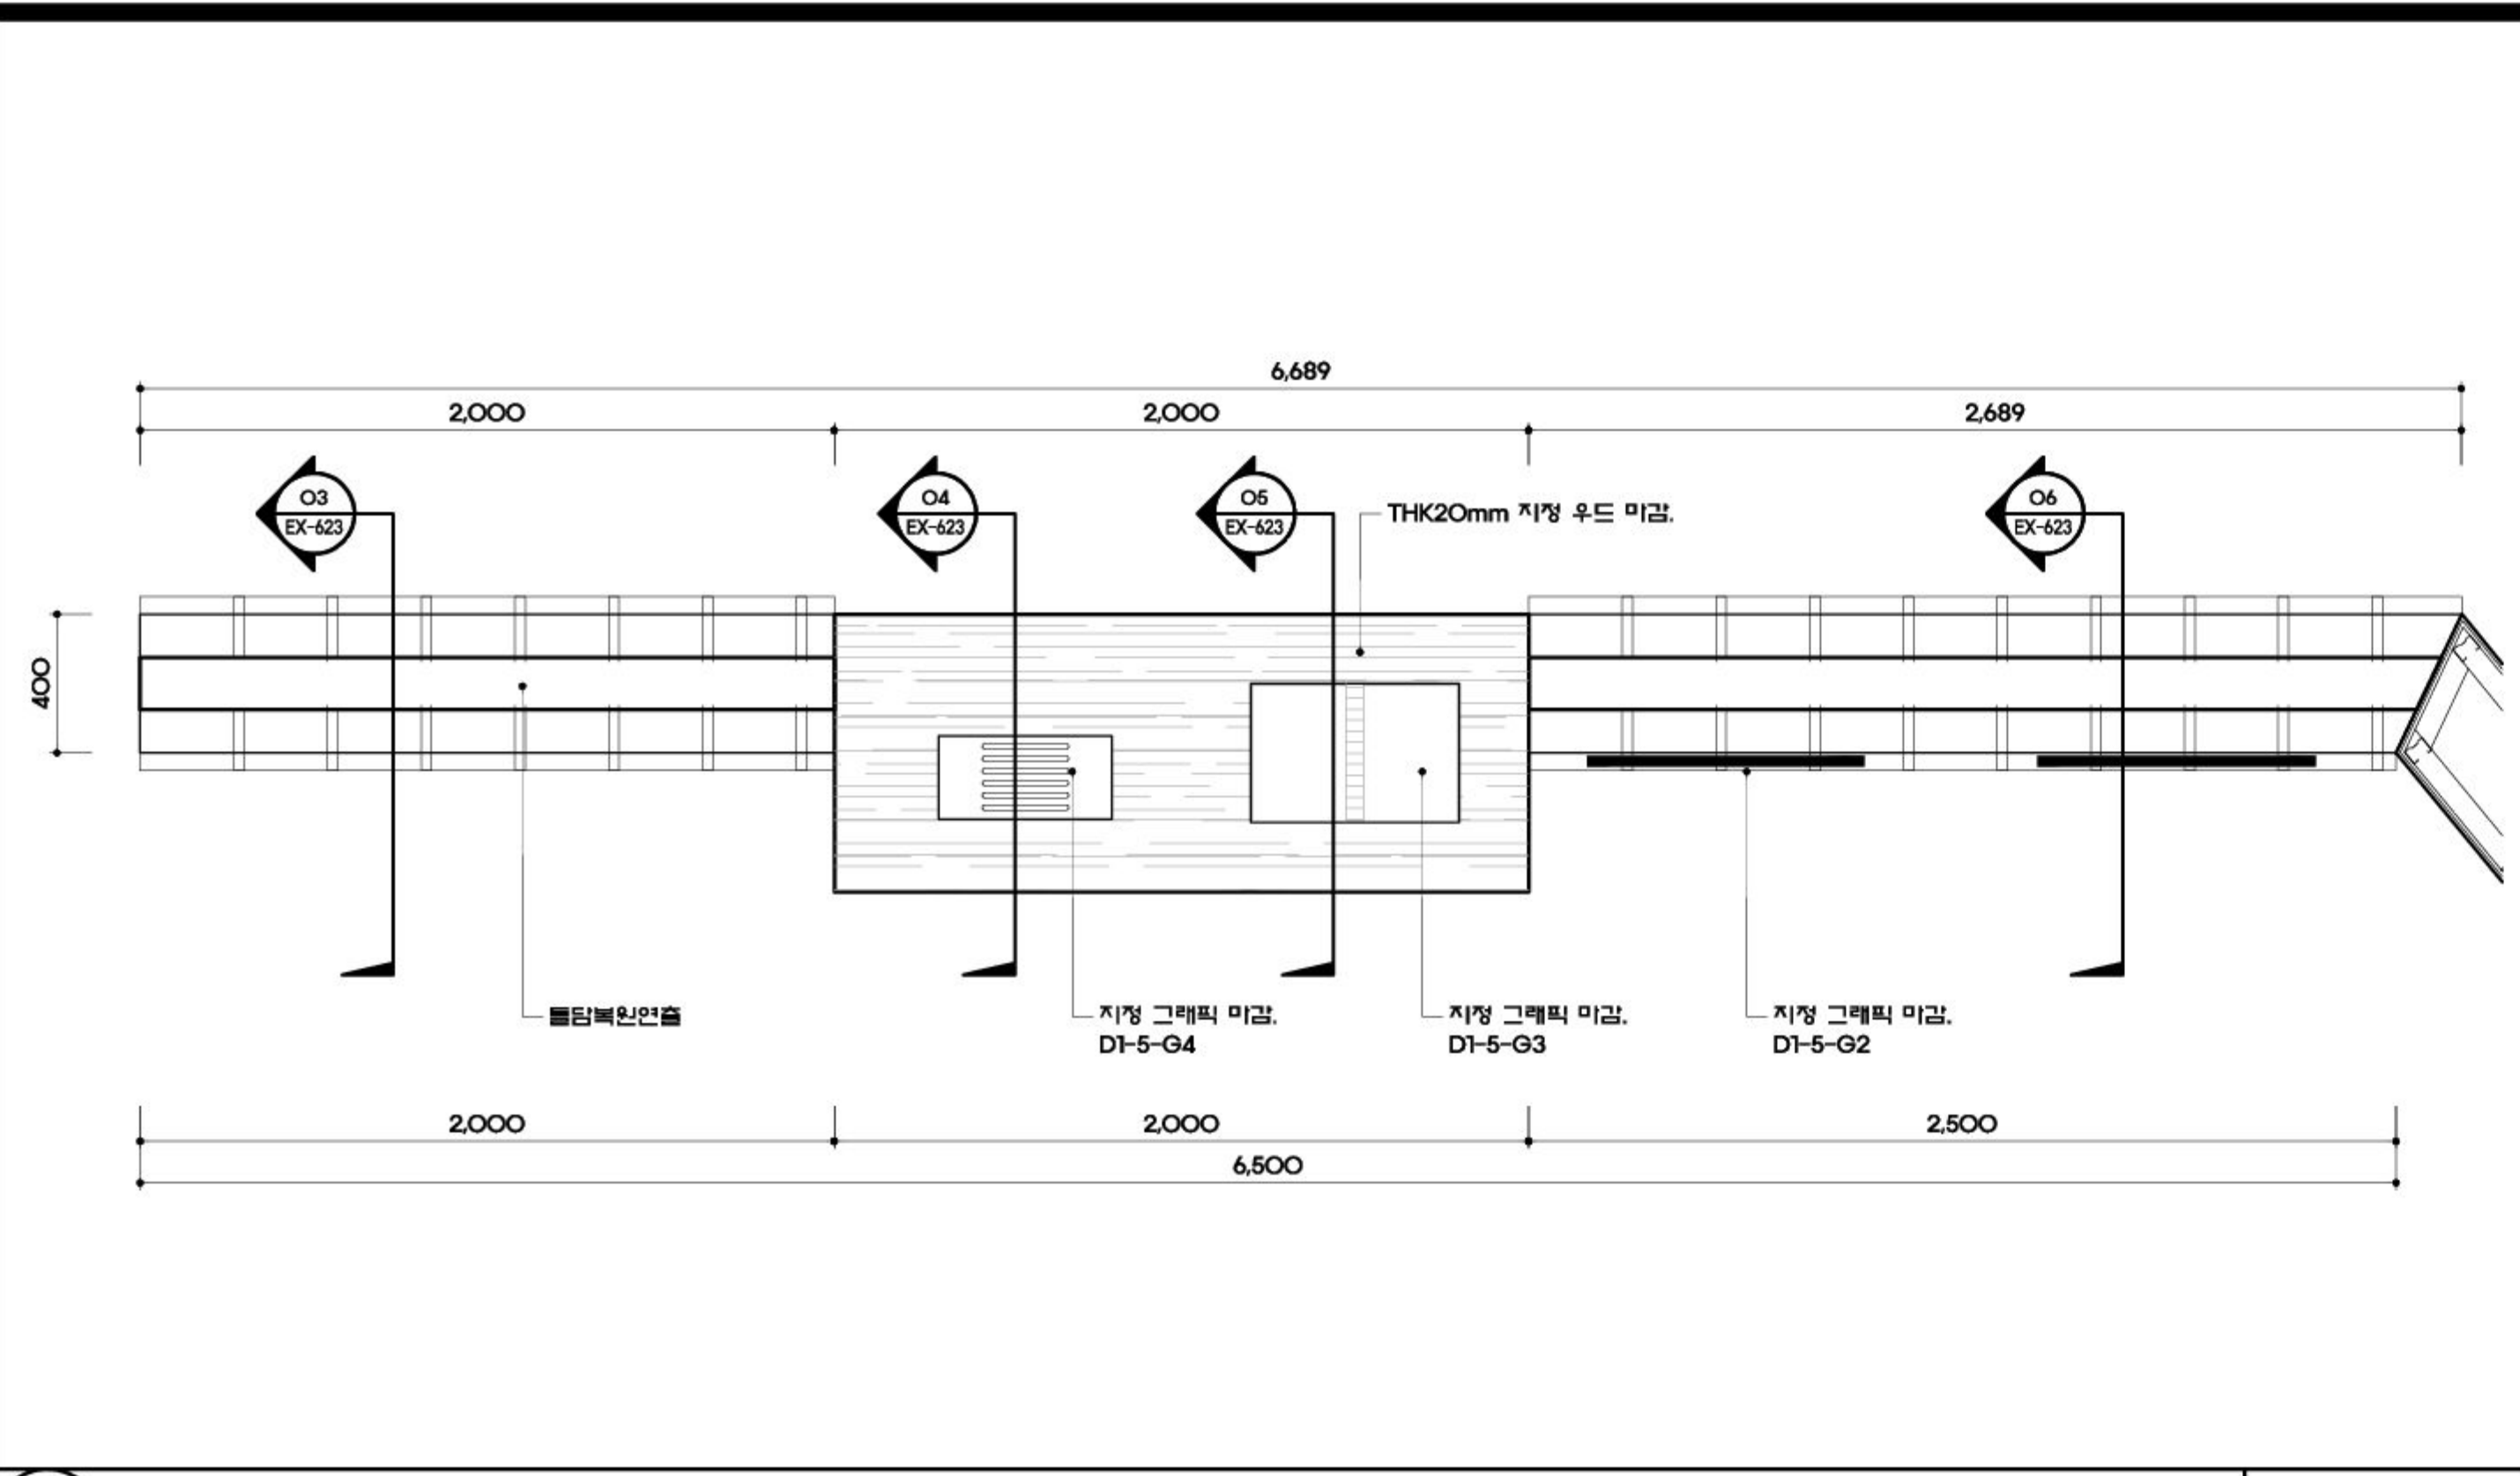


1 평면도 SCALE A1:1/20 A3:1/40

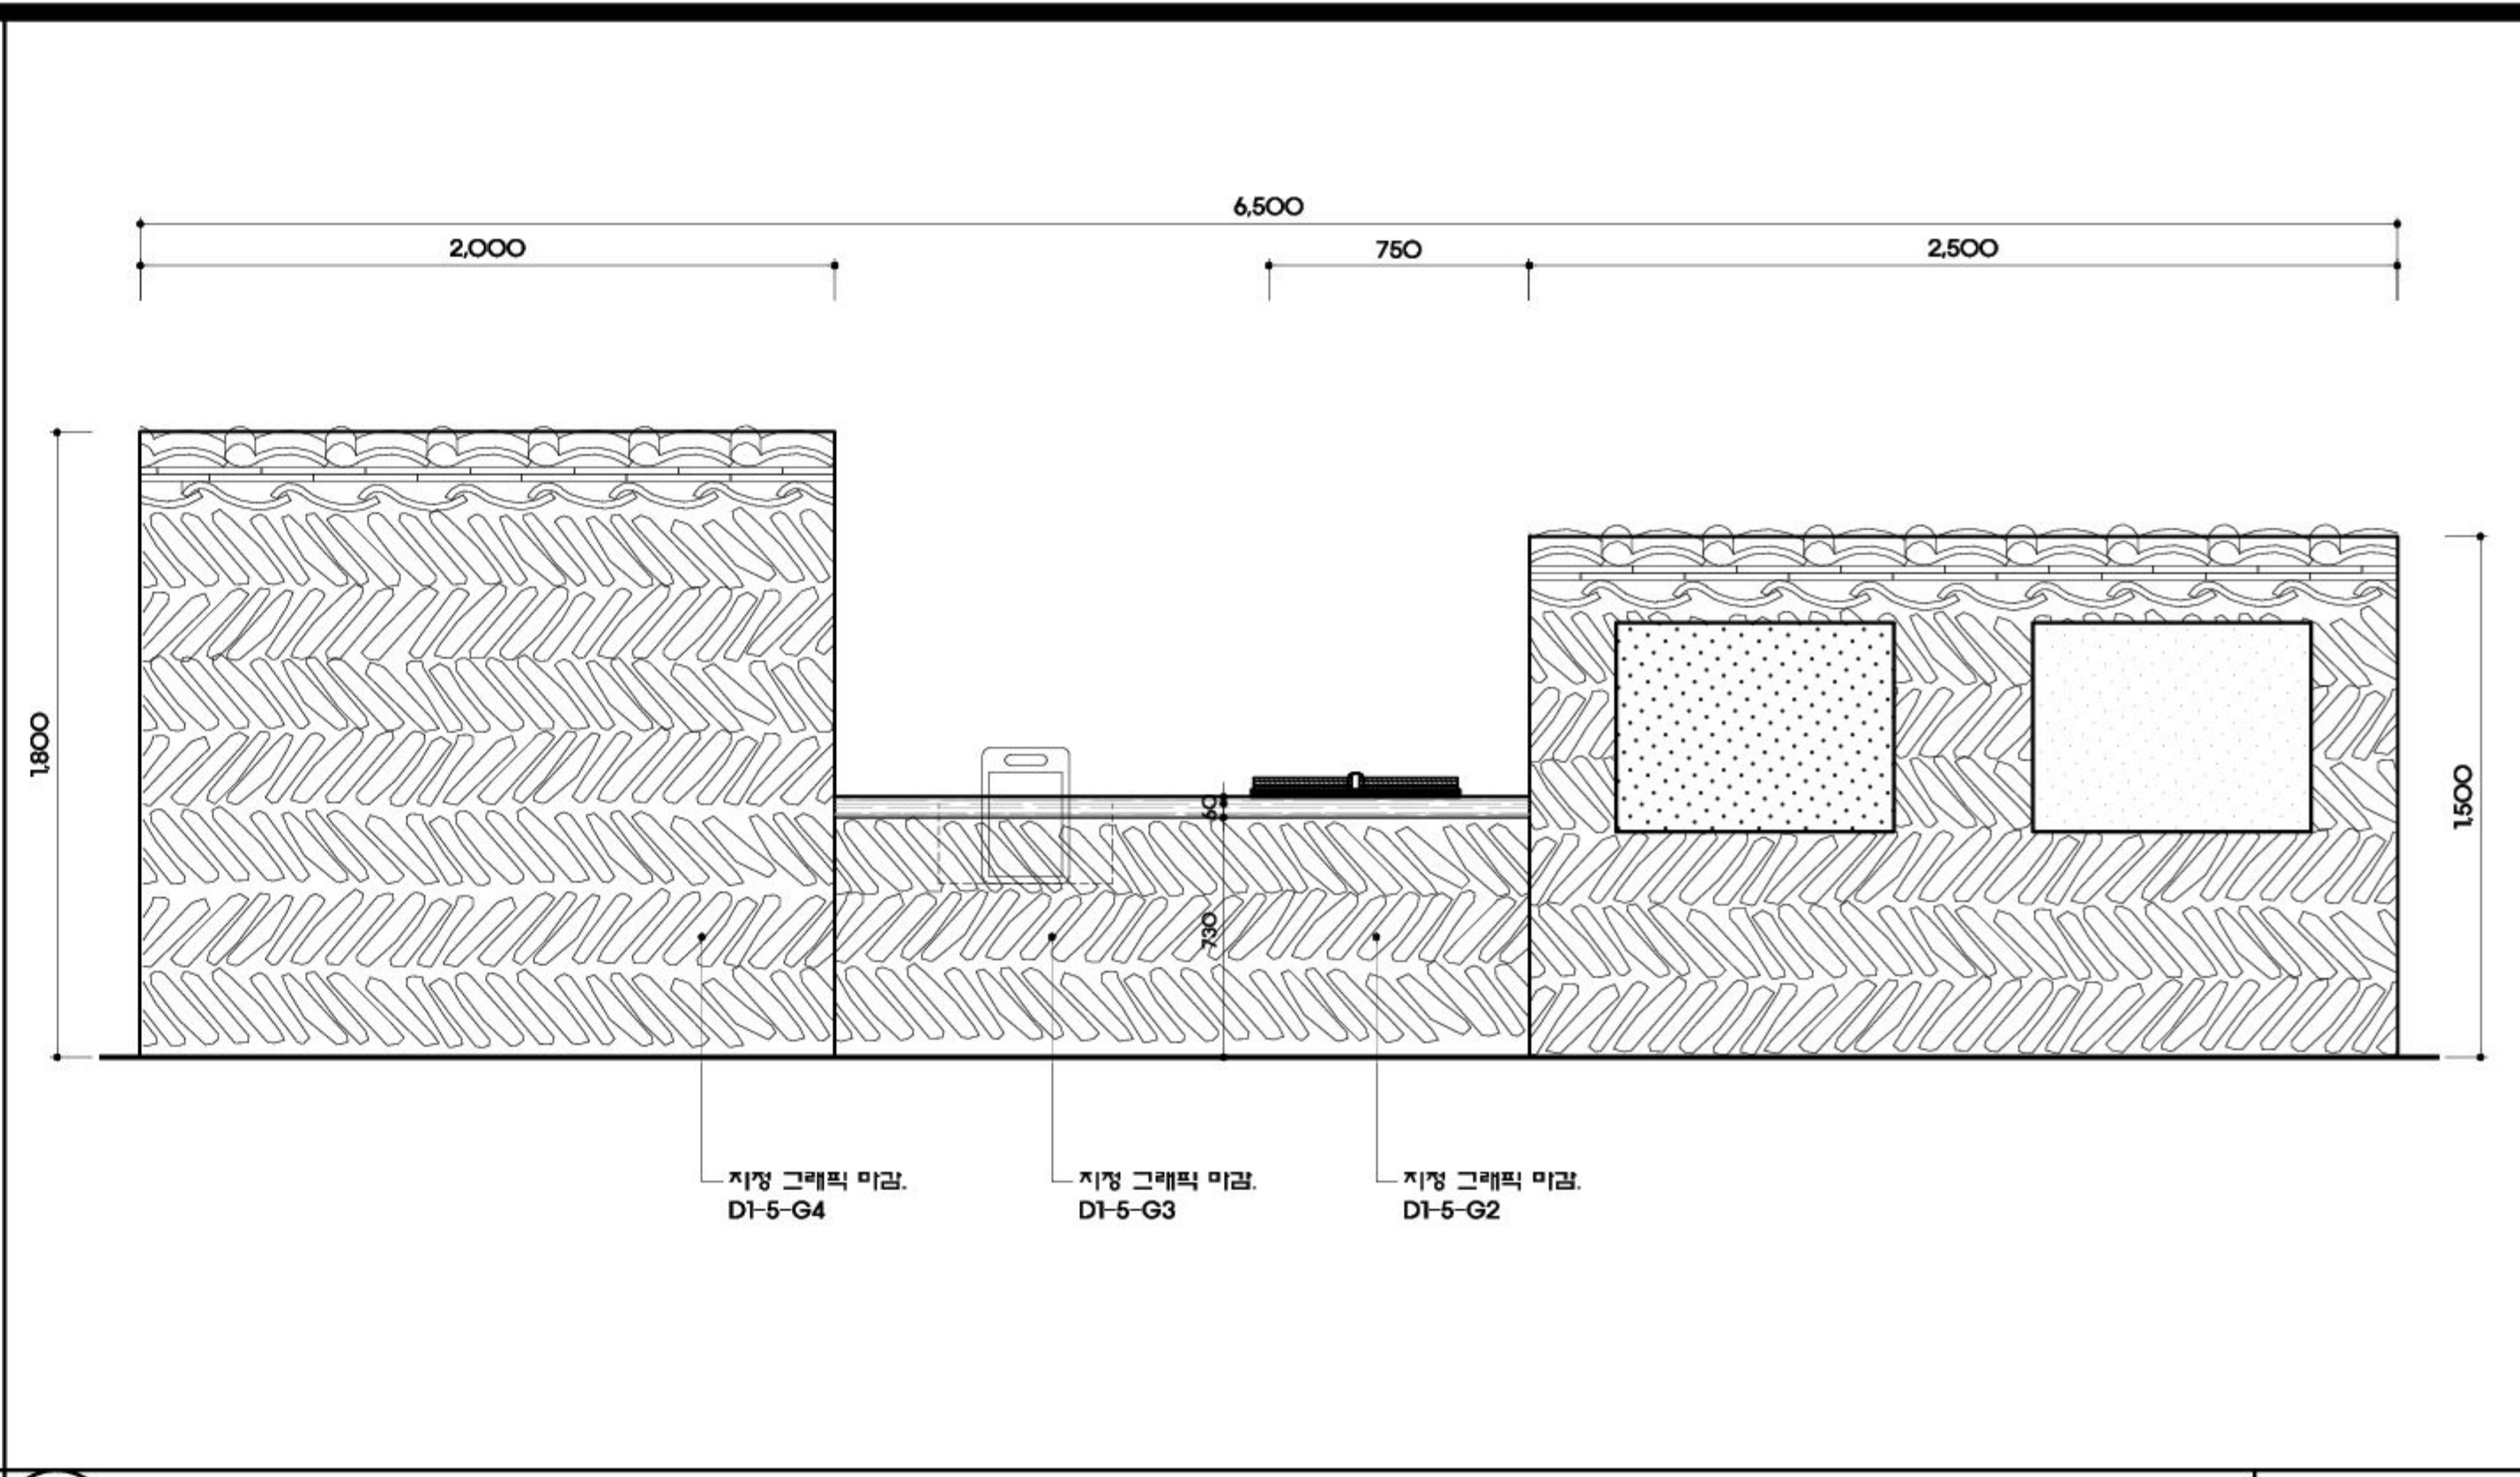


2 입면도 SCALE A1:1/20 A3:1/40

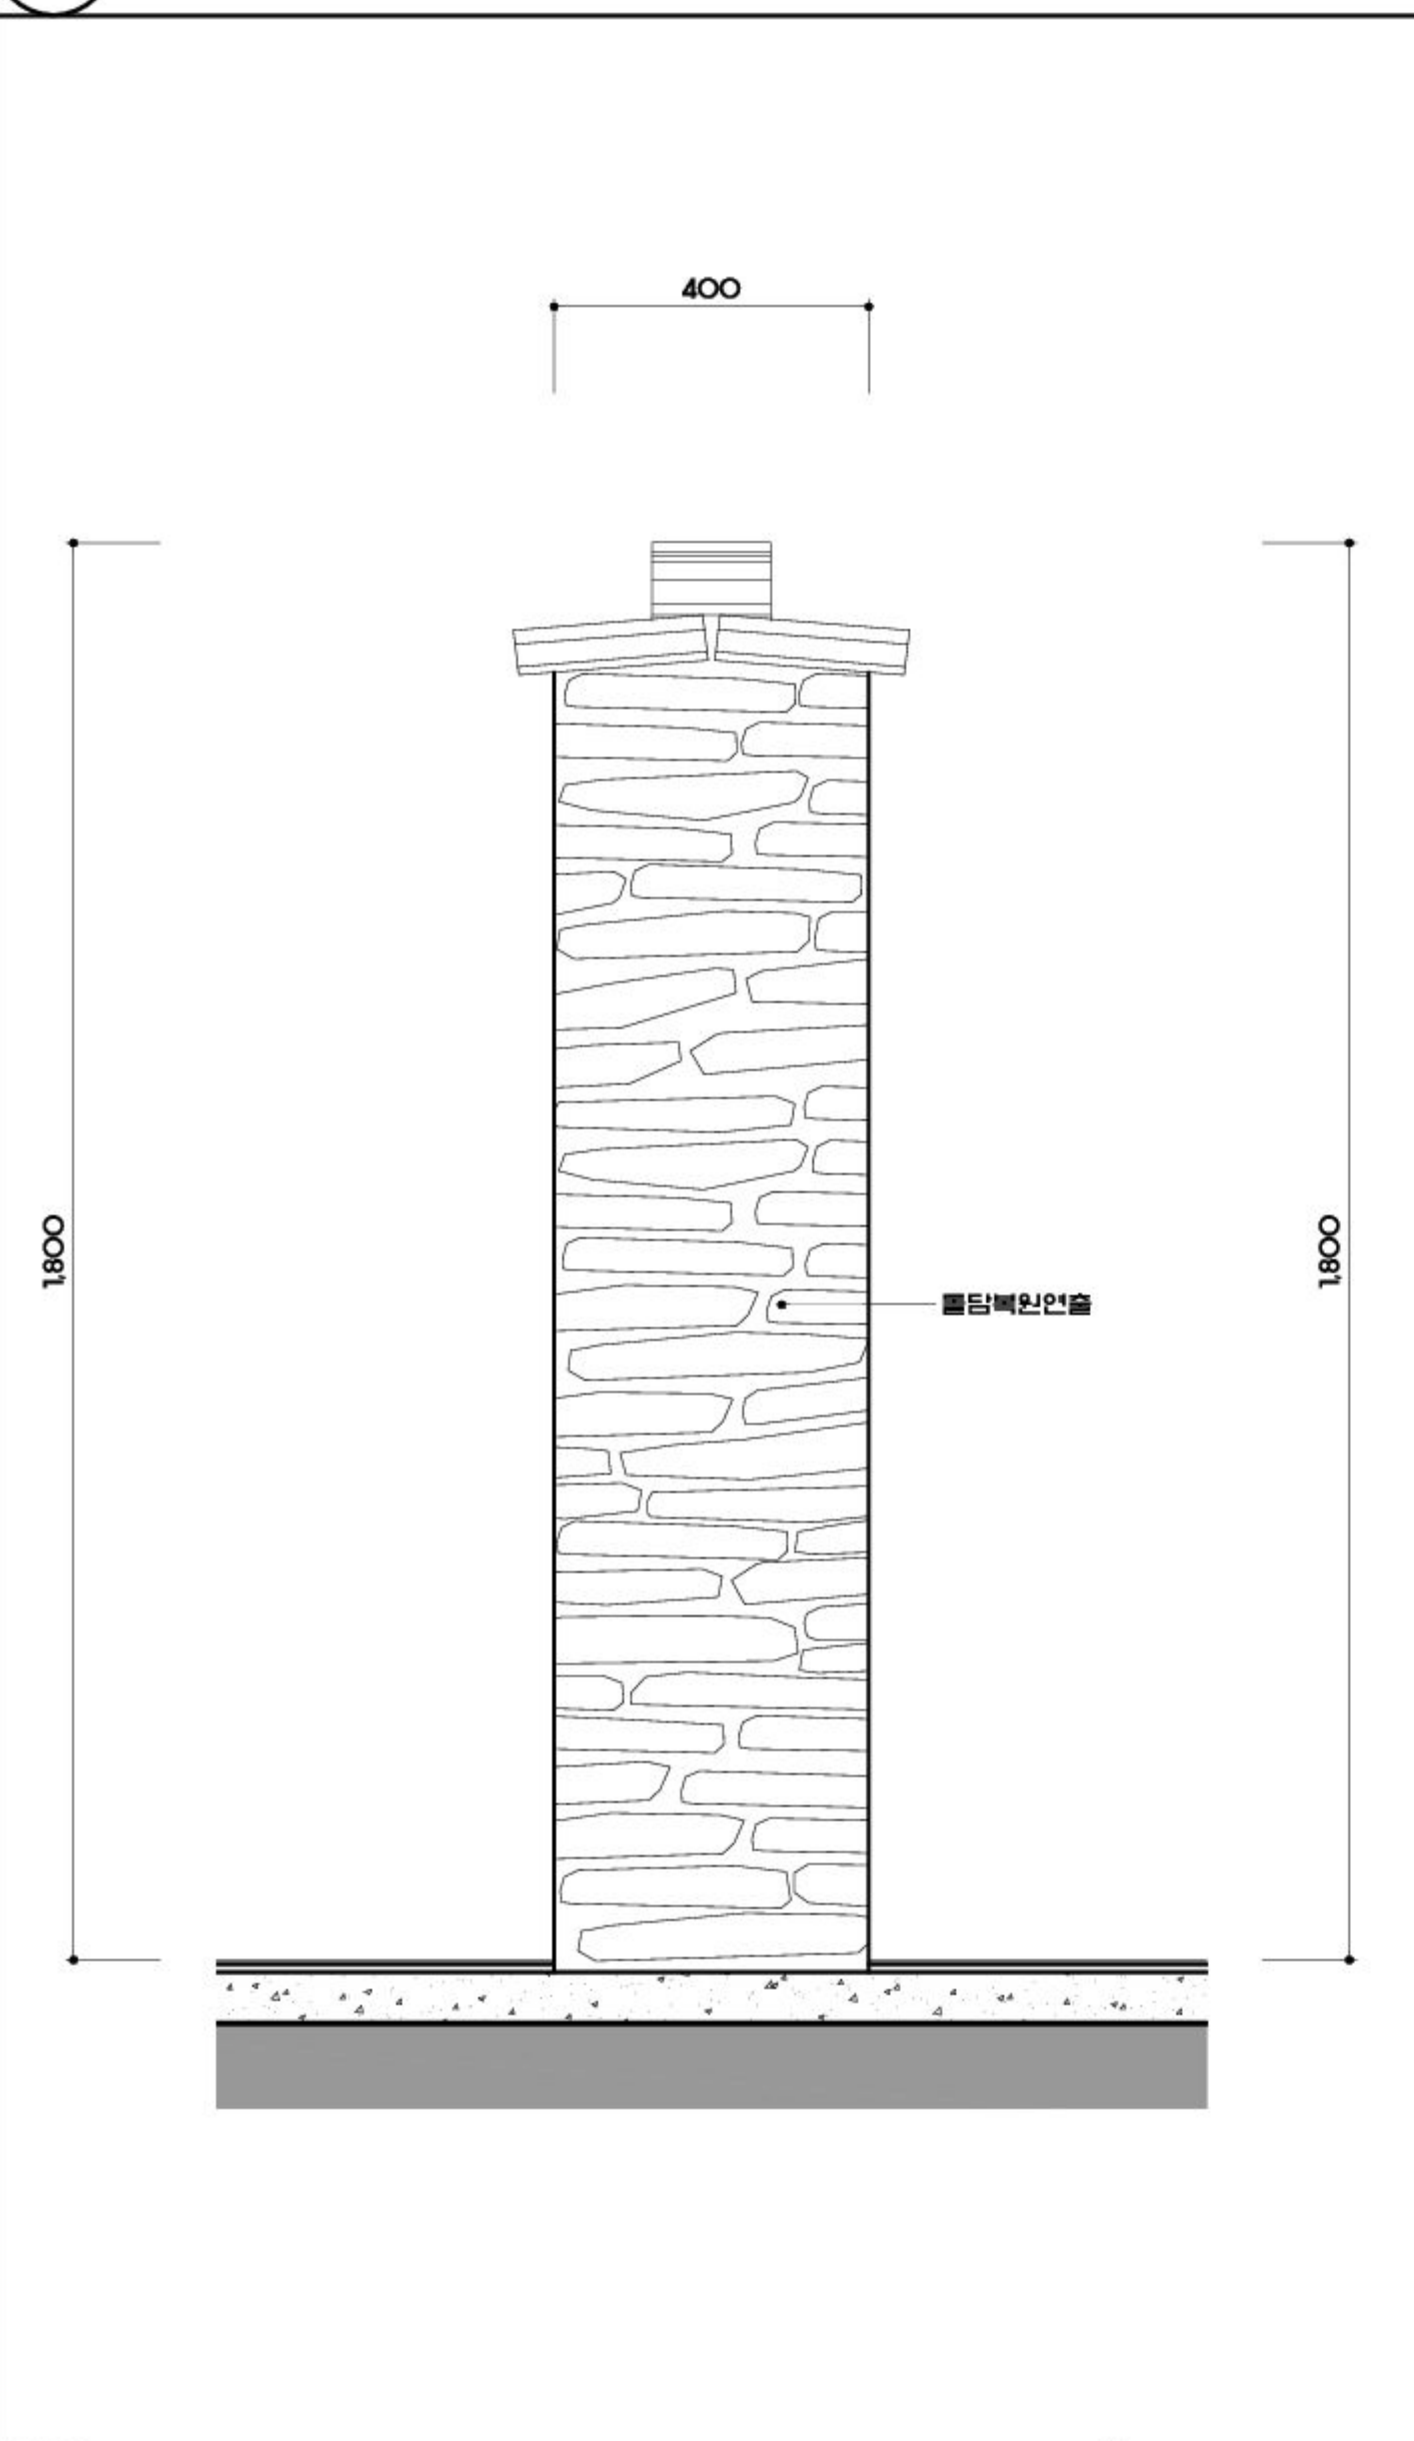


3 상세도-1 SCALE A1:1/10 A3:1/20

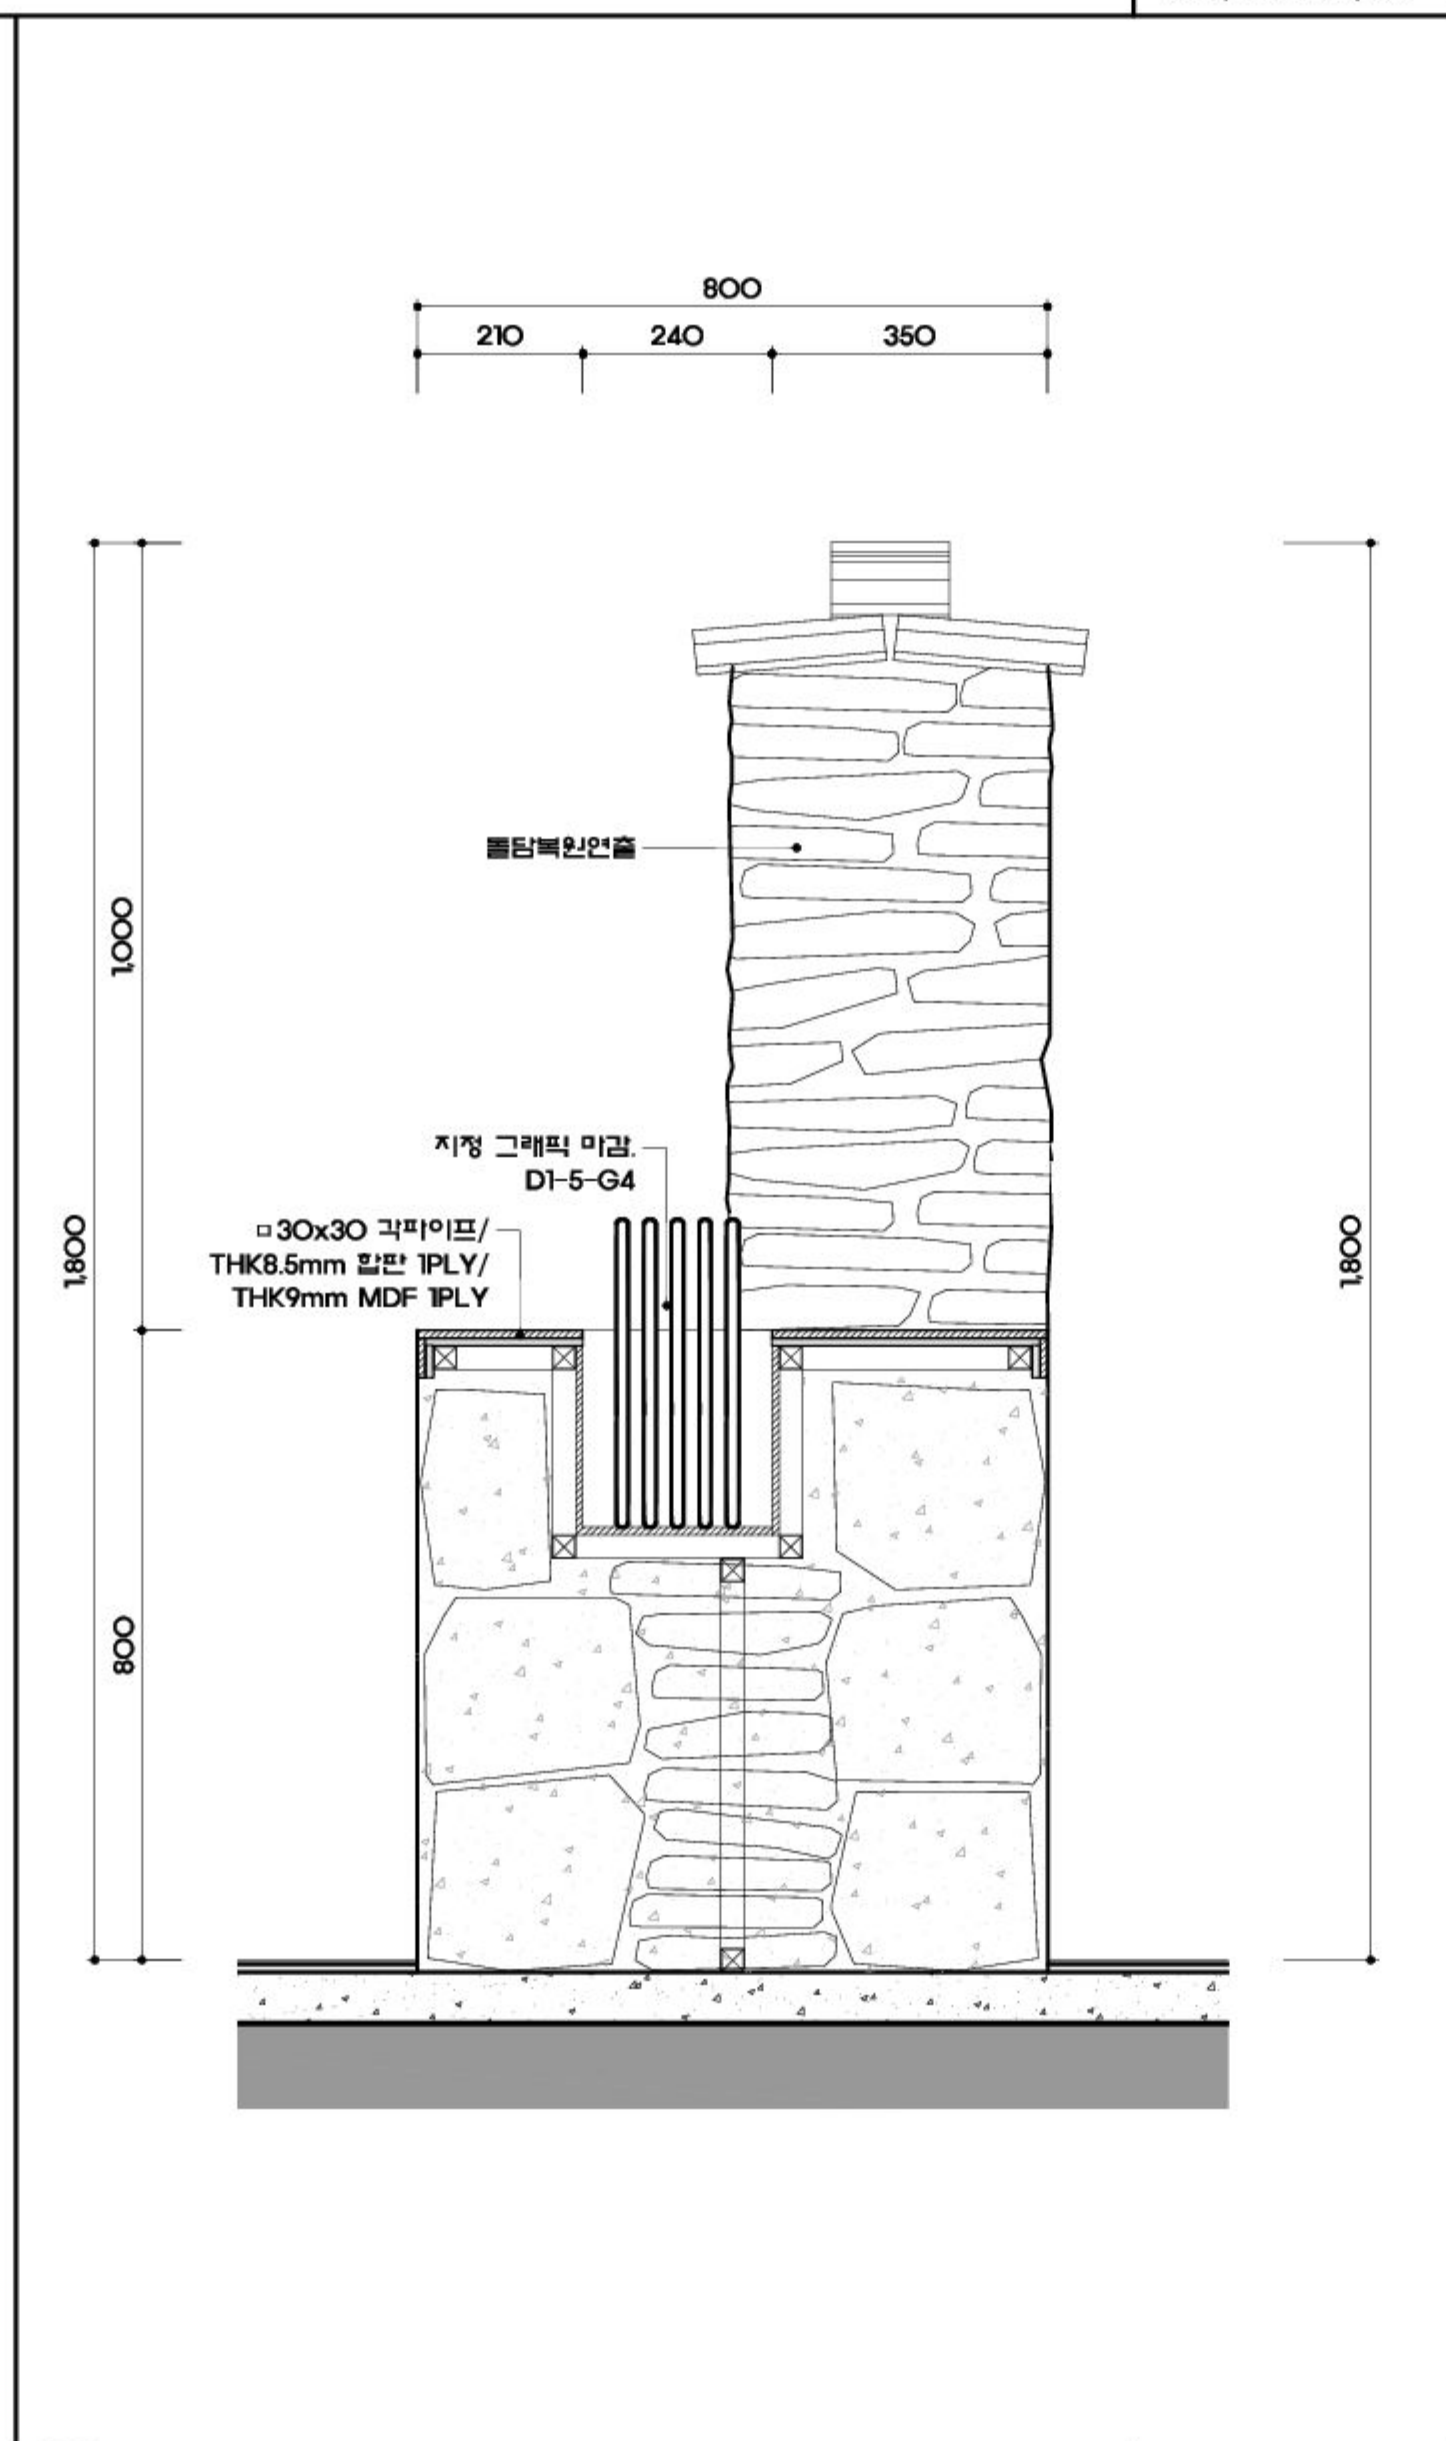

4 상세도-2 SCALE A1:1/10 A3:1/20

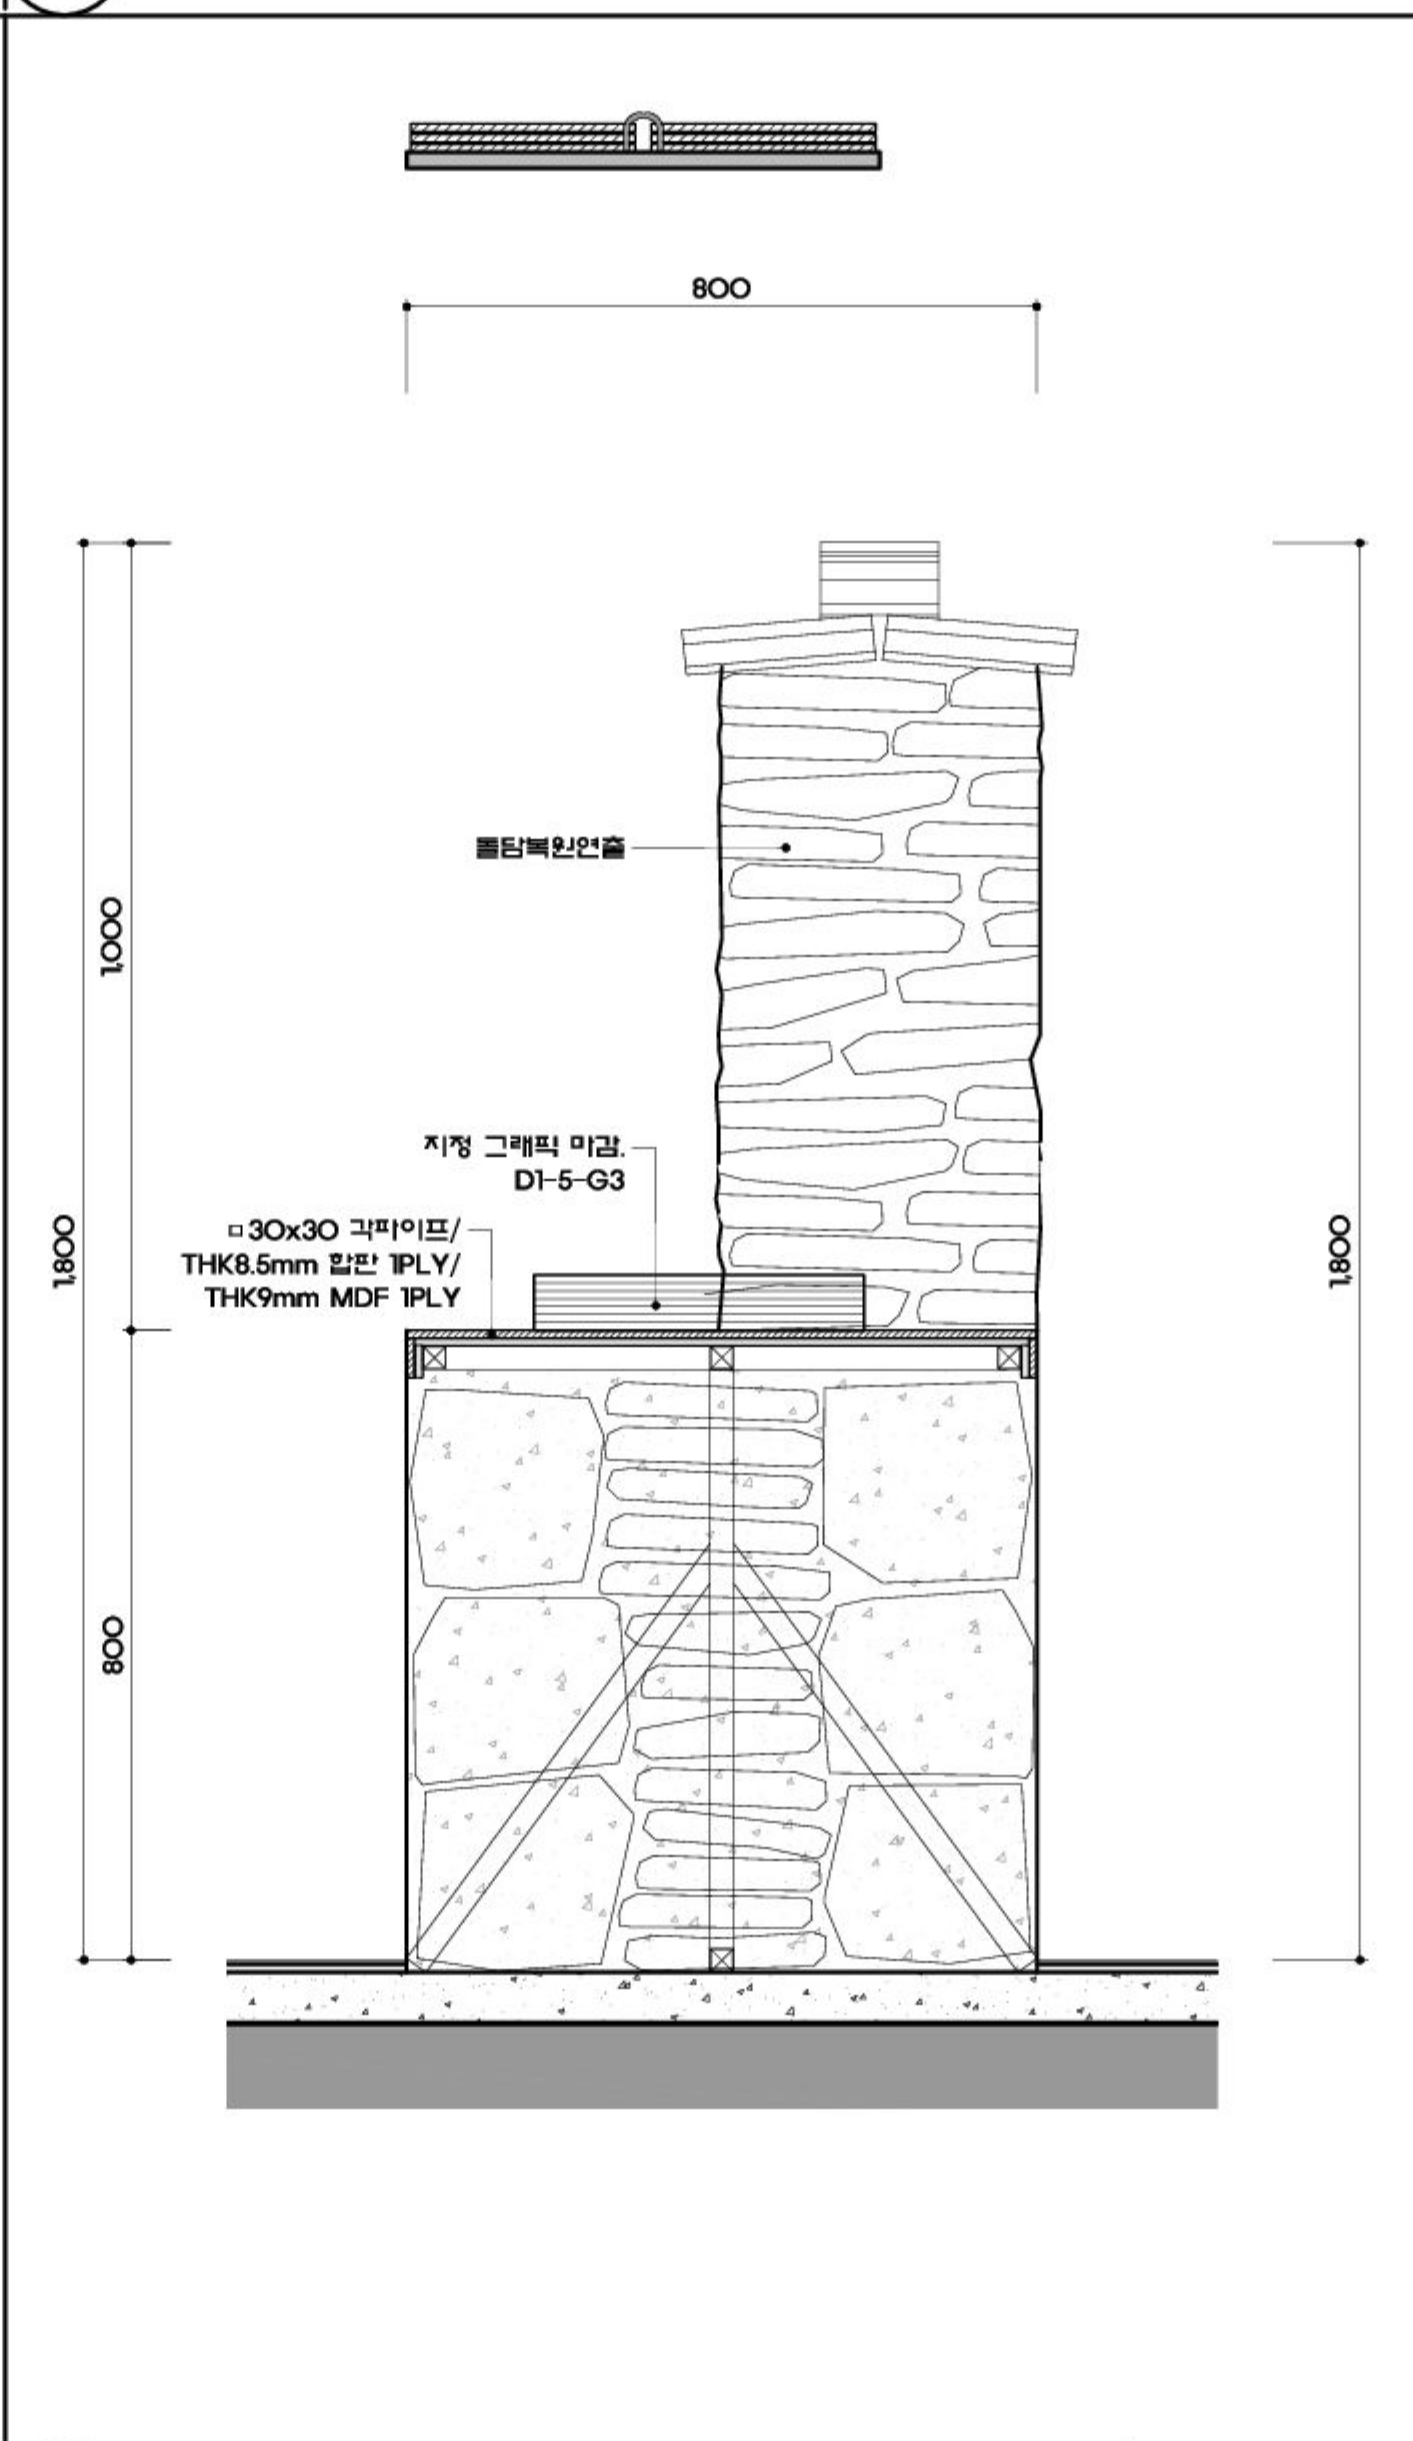

5 상세도-3 SCALE A1:1/10 A3:1/20

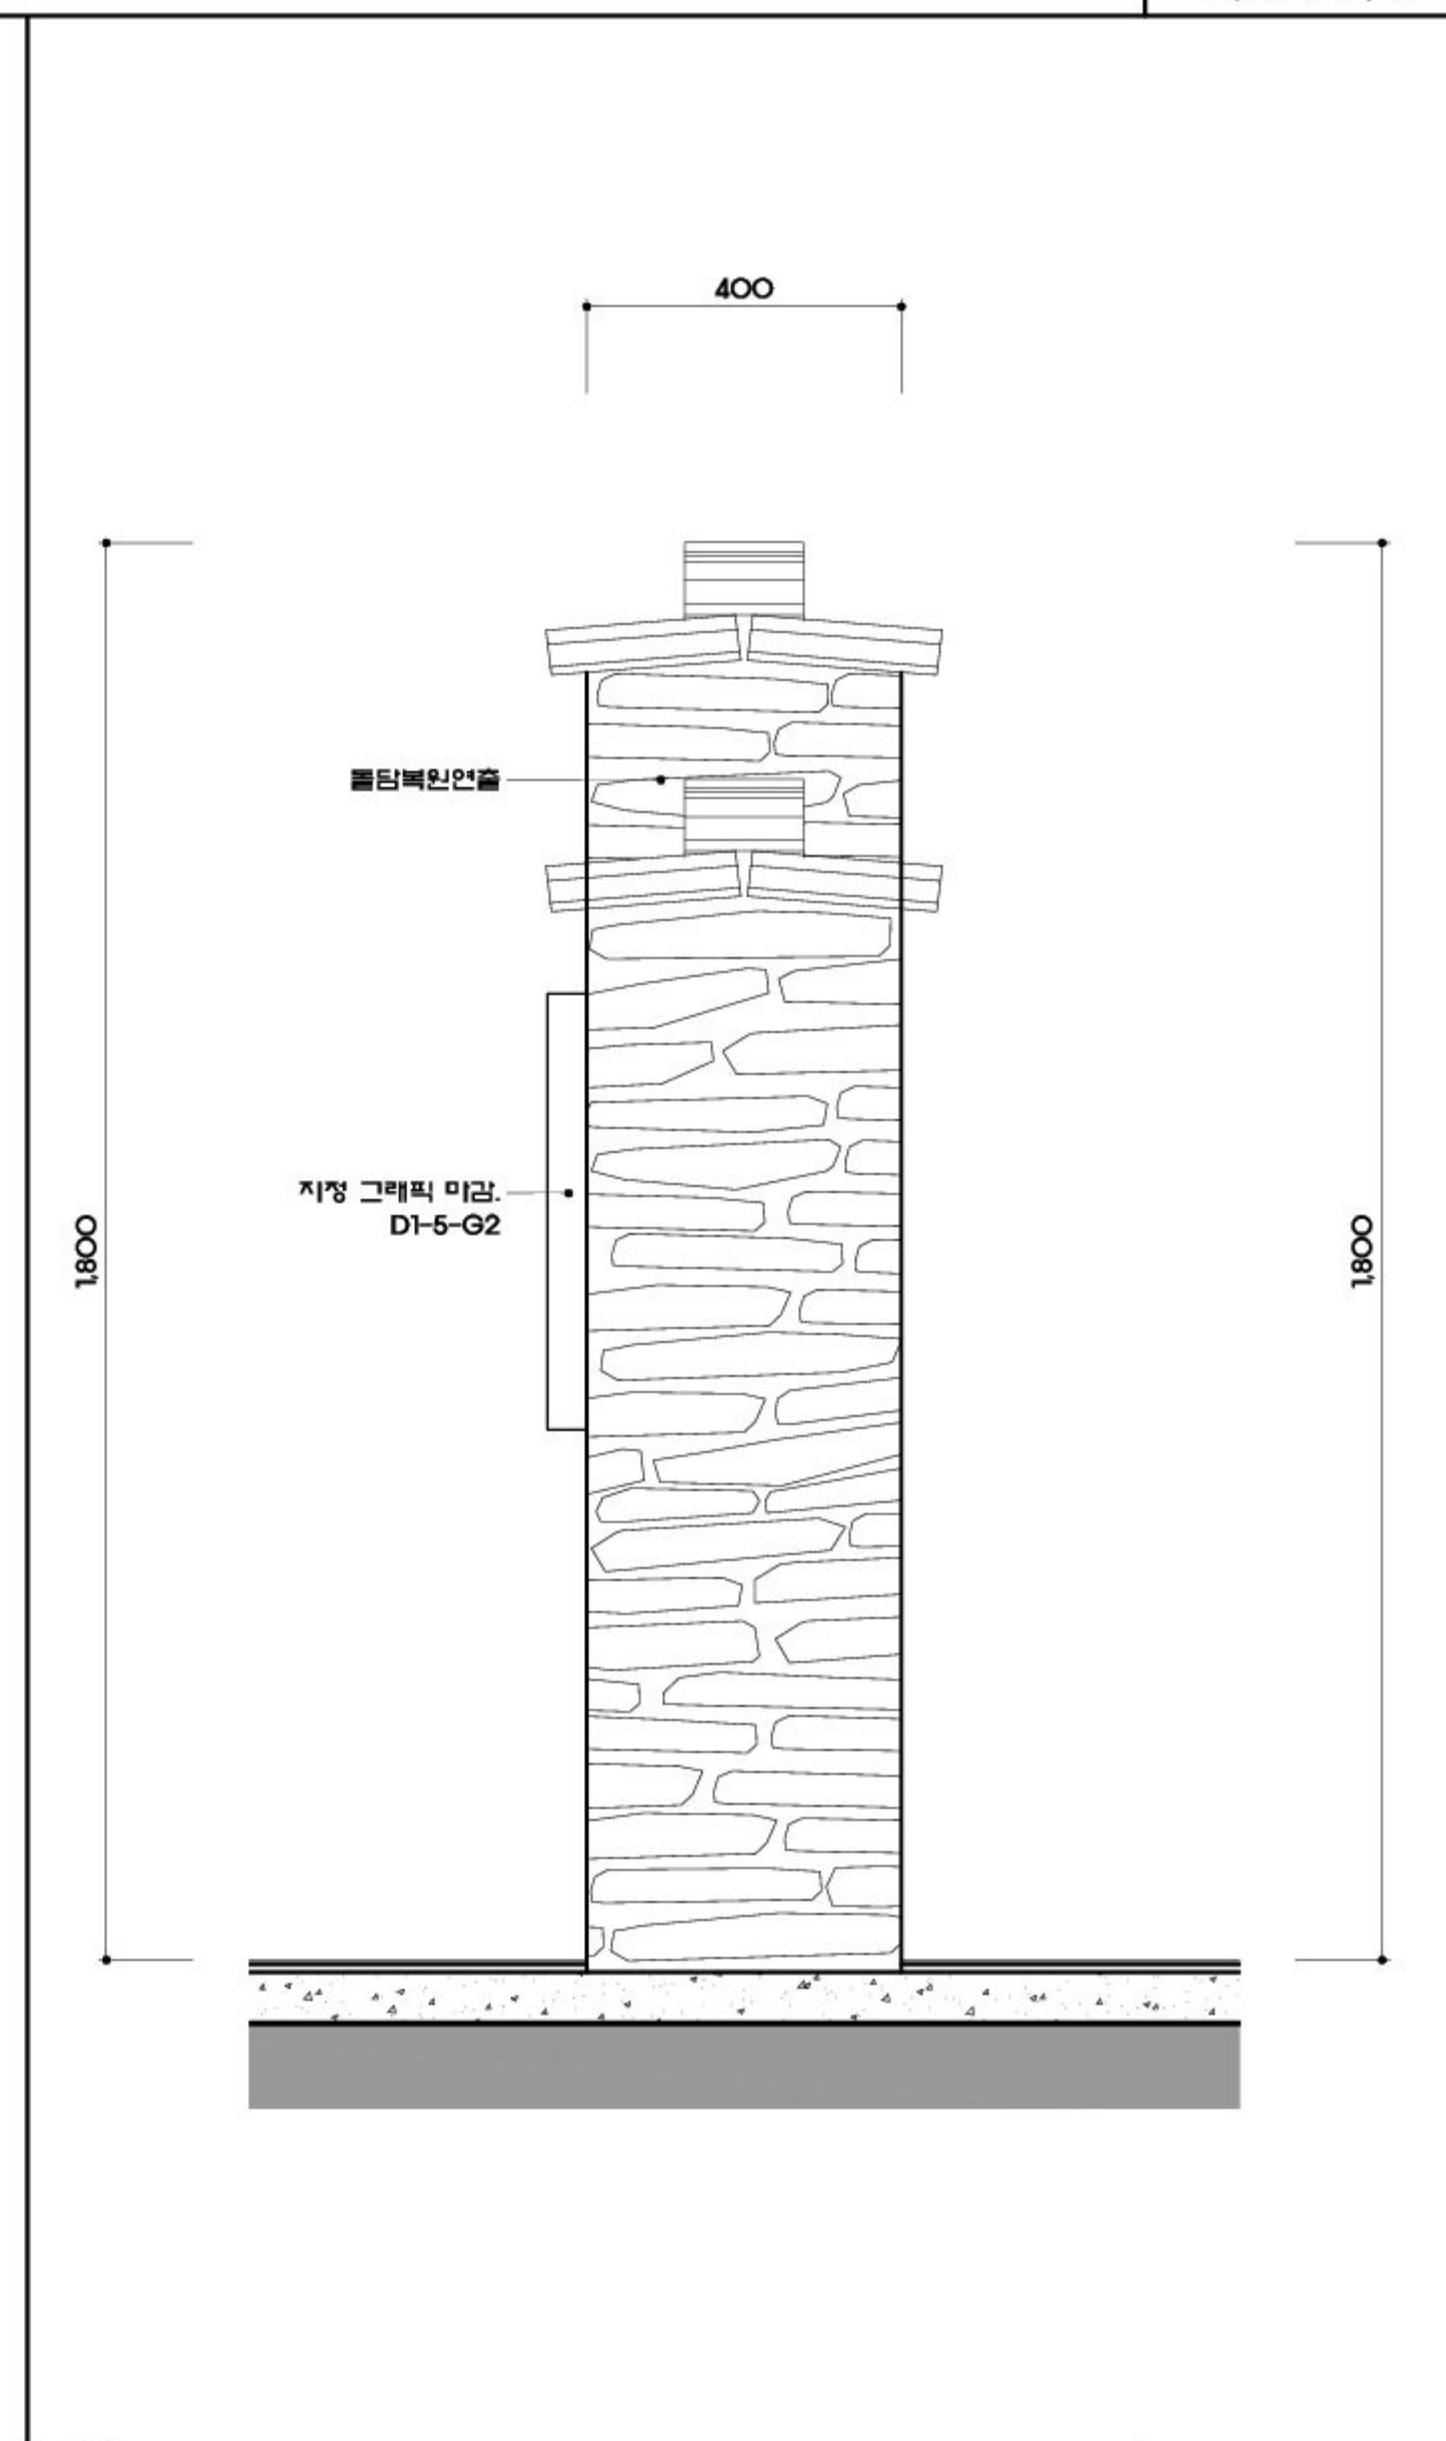

6 상세도-4 SCALE A1:1/10 A3:1/20




U·T·E·A
(株)유태연지니어링
UNIVERSITY TOP ENGINEERING & ARCHITECTS
전라남도 화순군 화순읍 교리 102-11번지
TEL: 062) 233-7041-5 / FAX: 062) 233-7047
서울특별시 서초구 양재동 279-2 WINDSTON BLD 19F
TEL: 02) 2046-2400 / FAX: 02) 3462-6442

MILESEUM
Creative Inspiration
682-3, Hannam-dong, Yongsan-gu,
Seoul, 140-692, Korea
Tel 02-540-4488
Fax 02-518-3064

공 사 명 PROJECT TITLE
덤방 분청 문화관
건립사업 건축설계 및
전시물제작설치

특기사항 NOTE

△	일 자 수정내용
△	수정번호 제 도 심 사 승 인
△	도 면 명 DRAWING TITLE
△	D. 고흥, 이야기 꽃을 피우다
△	E. 고흥, 미래를 그리다
△	상세도-11
PROJECT NO.	
승 인	이정수
APPROVED	
심 사	현재준
CHECKED	
제 도	박해미
DRAWN	
축 적	A1 : 1/10, 20
SCALE	A3 : 1/20, 40
일 자	2017.10
DATE	
도면번호 DRAWING NO.	
EX - 6 2 3	
일련번호 SHEET NO.	
087	

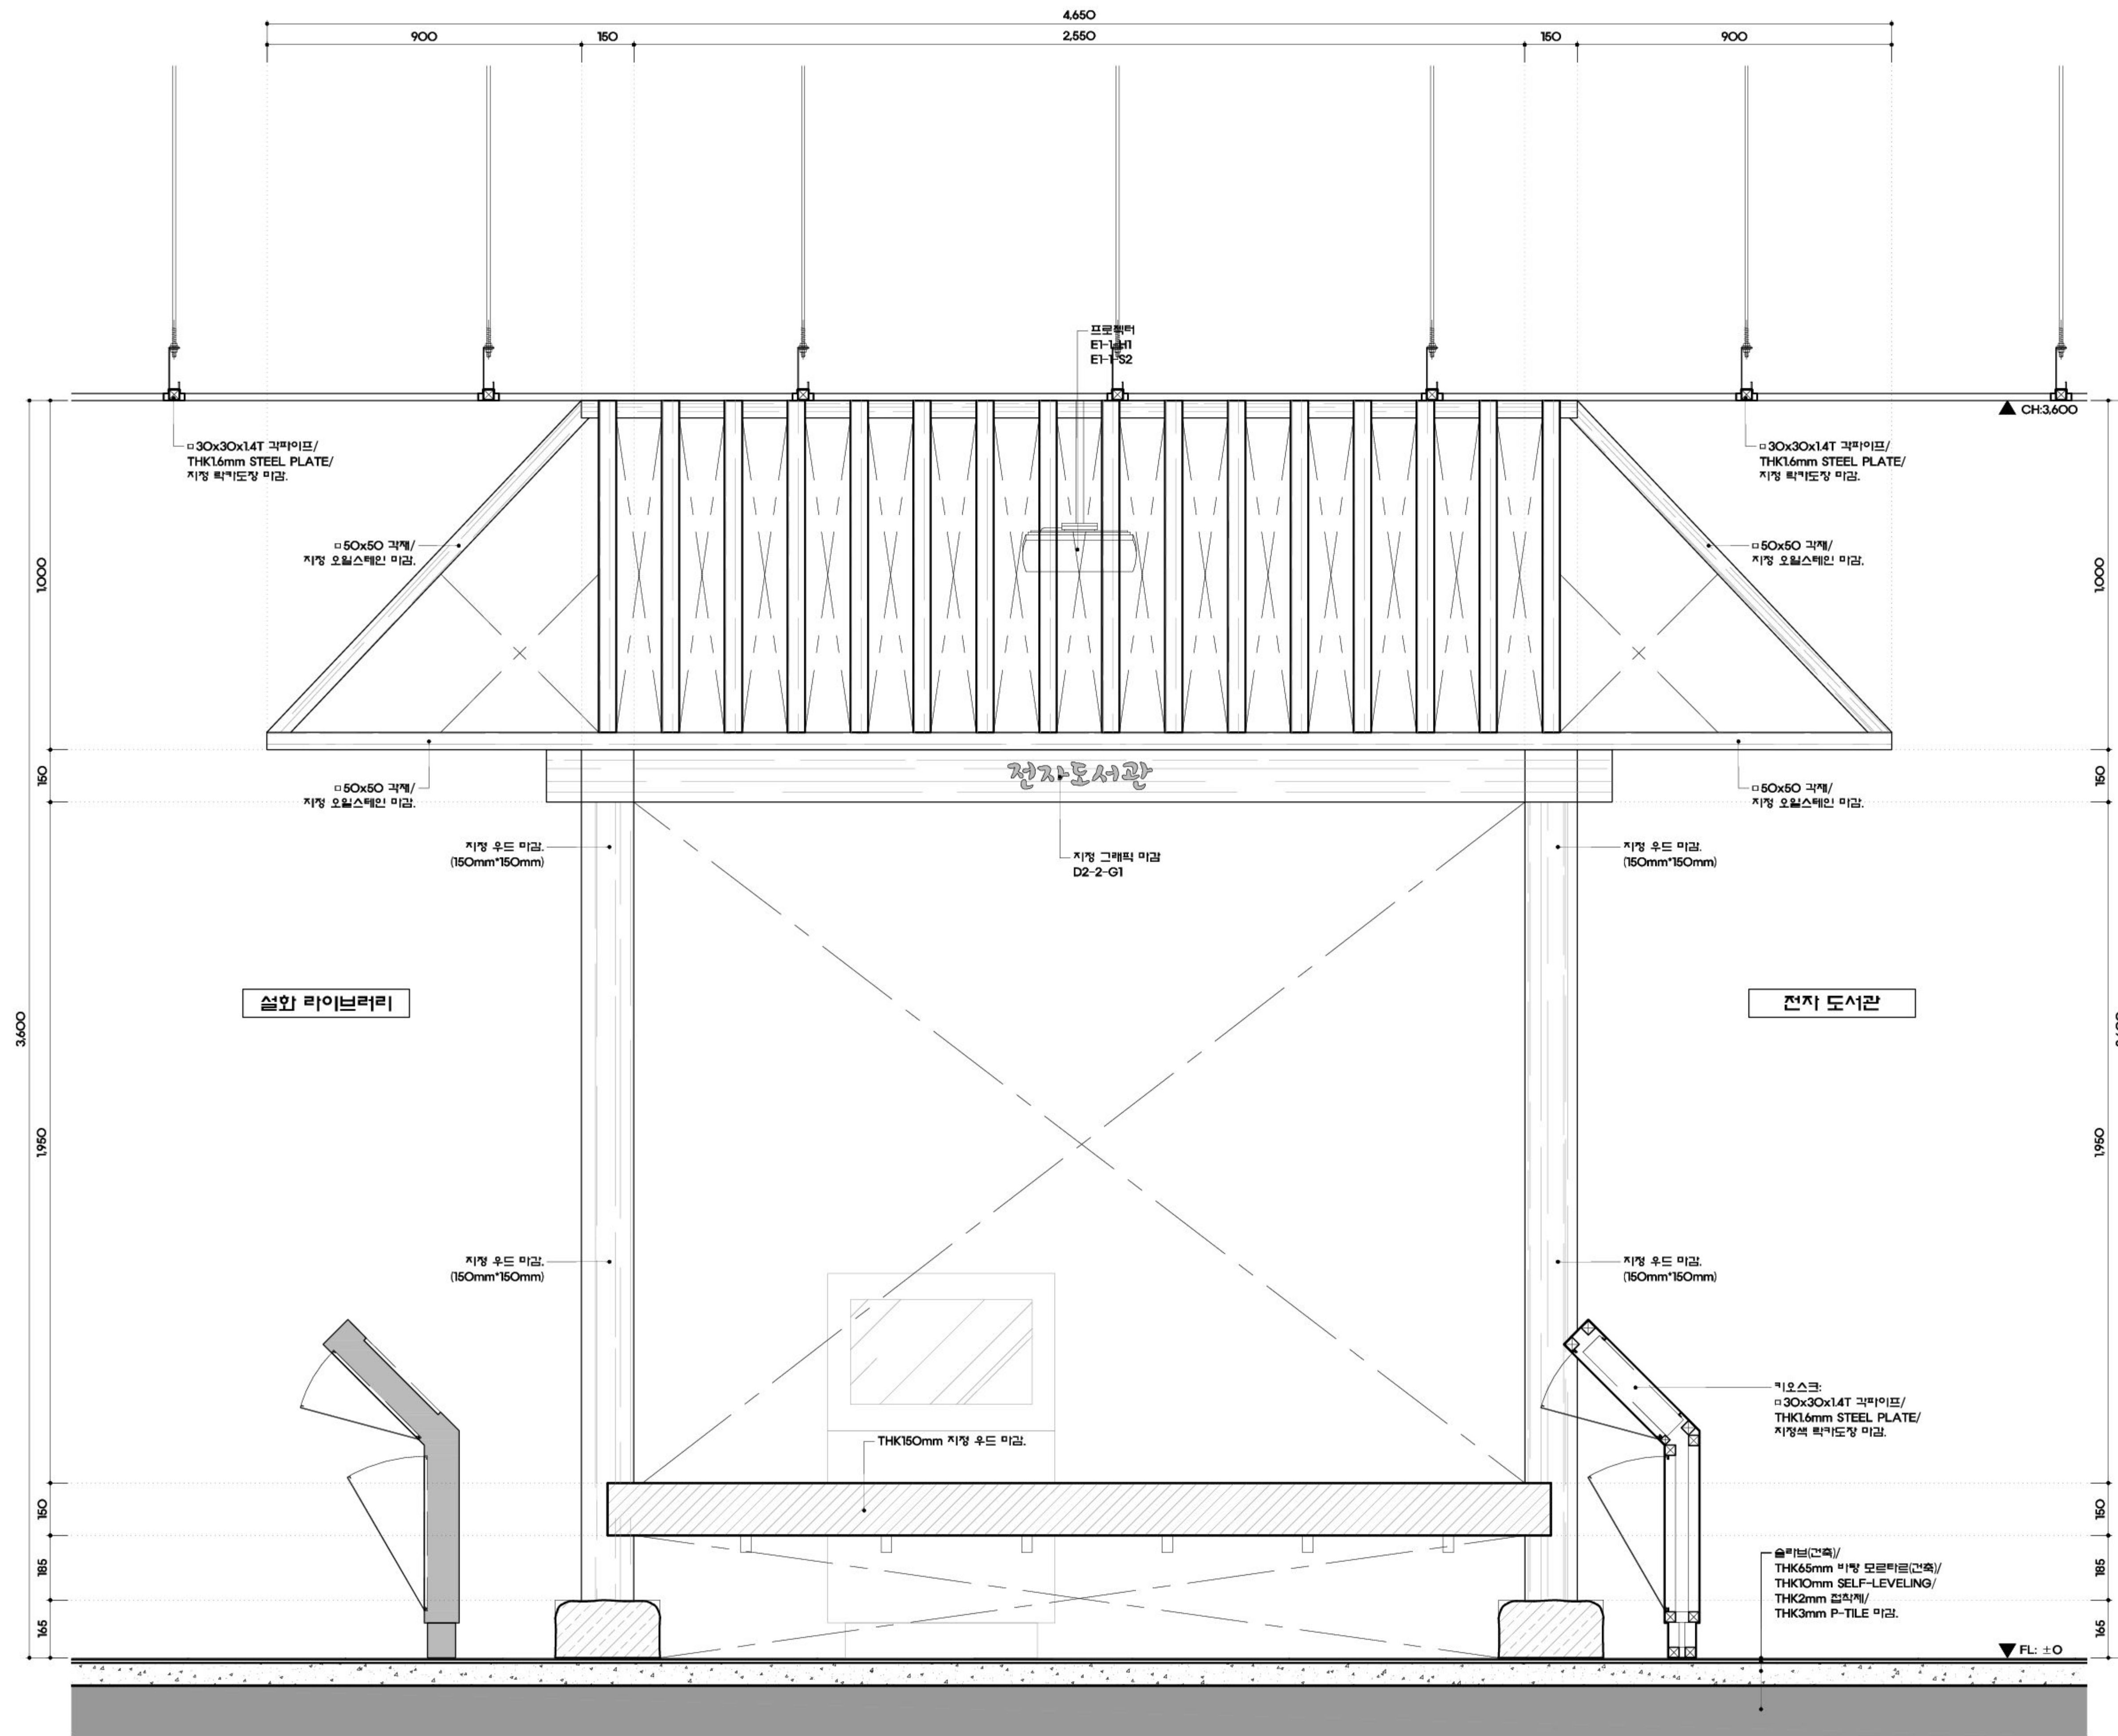

(株)유탑엔지니어링
UNIVERSITY TOP ENGINEERING & ARCHITECTS

전라남도 화순군 화순읍 교리 102-11번지
TEL: 062) 233-7041~5 / FAX: 062) 233-7047
서울특별시 서초구 양재동 279-2 WINDSTON BLD 19F
TEL: 02) 2046-2400 / FAX: 02) 3462-6642

MILESEUM
Creative Inspiration

682-3, Hannam-dong, Youngsan-gu,
Seoul, 140-692, Korea

Tel 02-540-4488
Fax 02-518-3044


공 사 명 PROJECT TITLE

덤방 분청 문화관

건립사업 건축설계 및

전시물제작설치

특기사항 NOTE

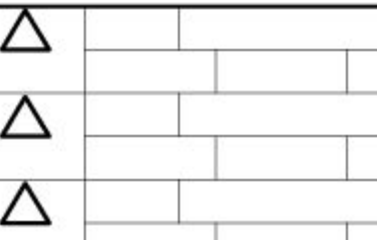

일 자 수정내용
수정번호 제 도 심 사 승 인

도 면 명 DRAWING TITLE

D. 고흥, 이야기 꽃을 피우다

E. 고흥, 미래를 그리다

상세도-13

PROJECT NO.

승 인 APPROVED

심 사 CHECKED

제 도 DRAWN

축 적 SCALE

일 자 DATE

도면번호 DRAWING NO.

일련번호 SHEET NO.

089